



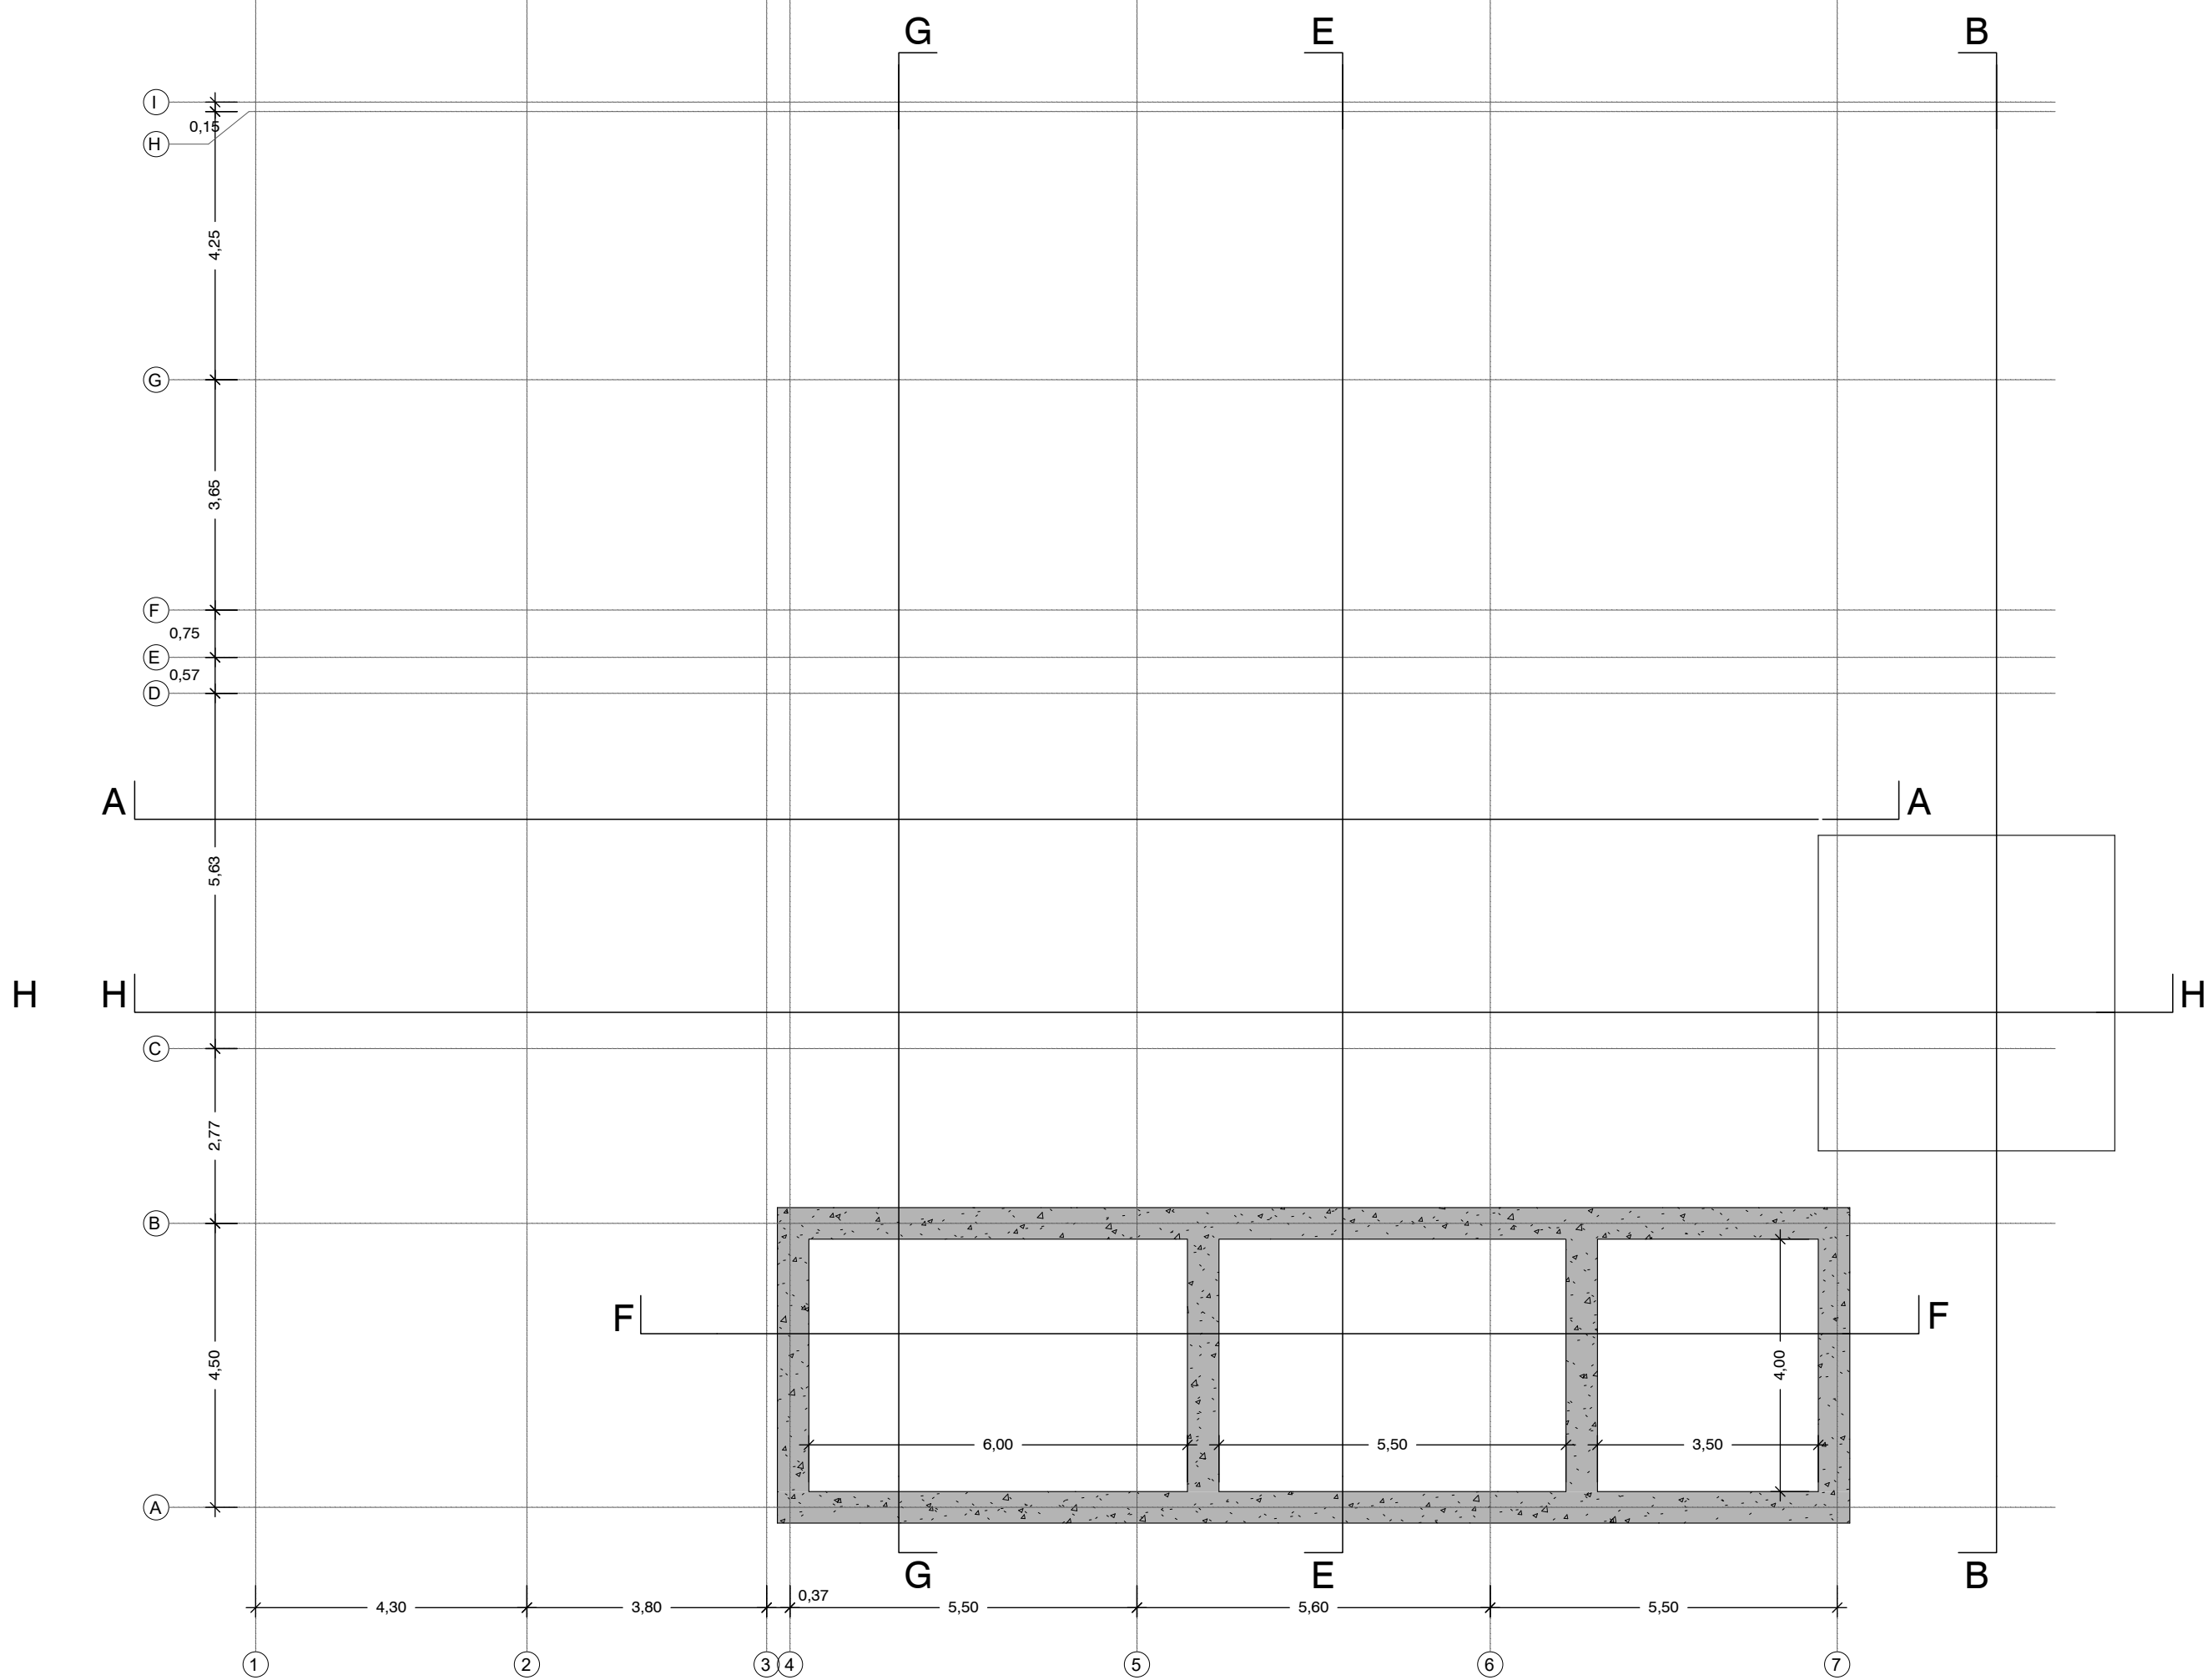

PLANTA COTA +13.40


Esc: 1:100 (A1)
Esc: 1:200 (A3)

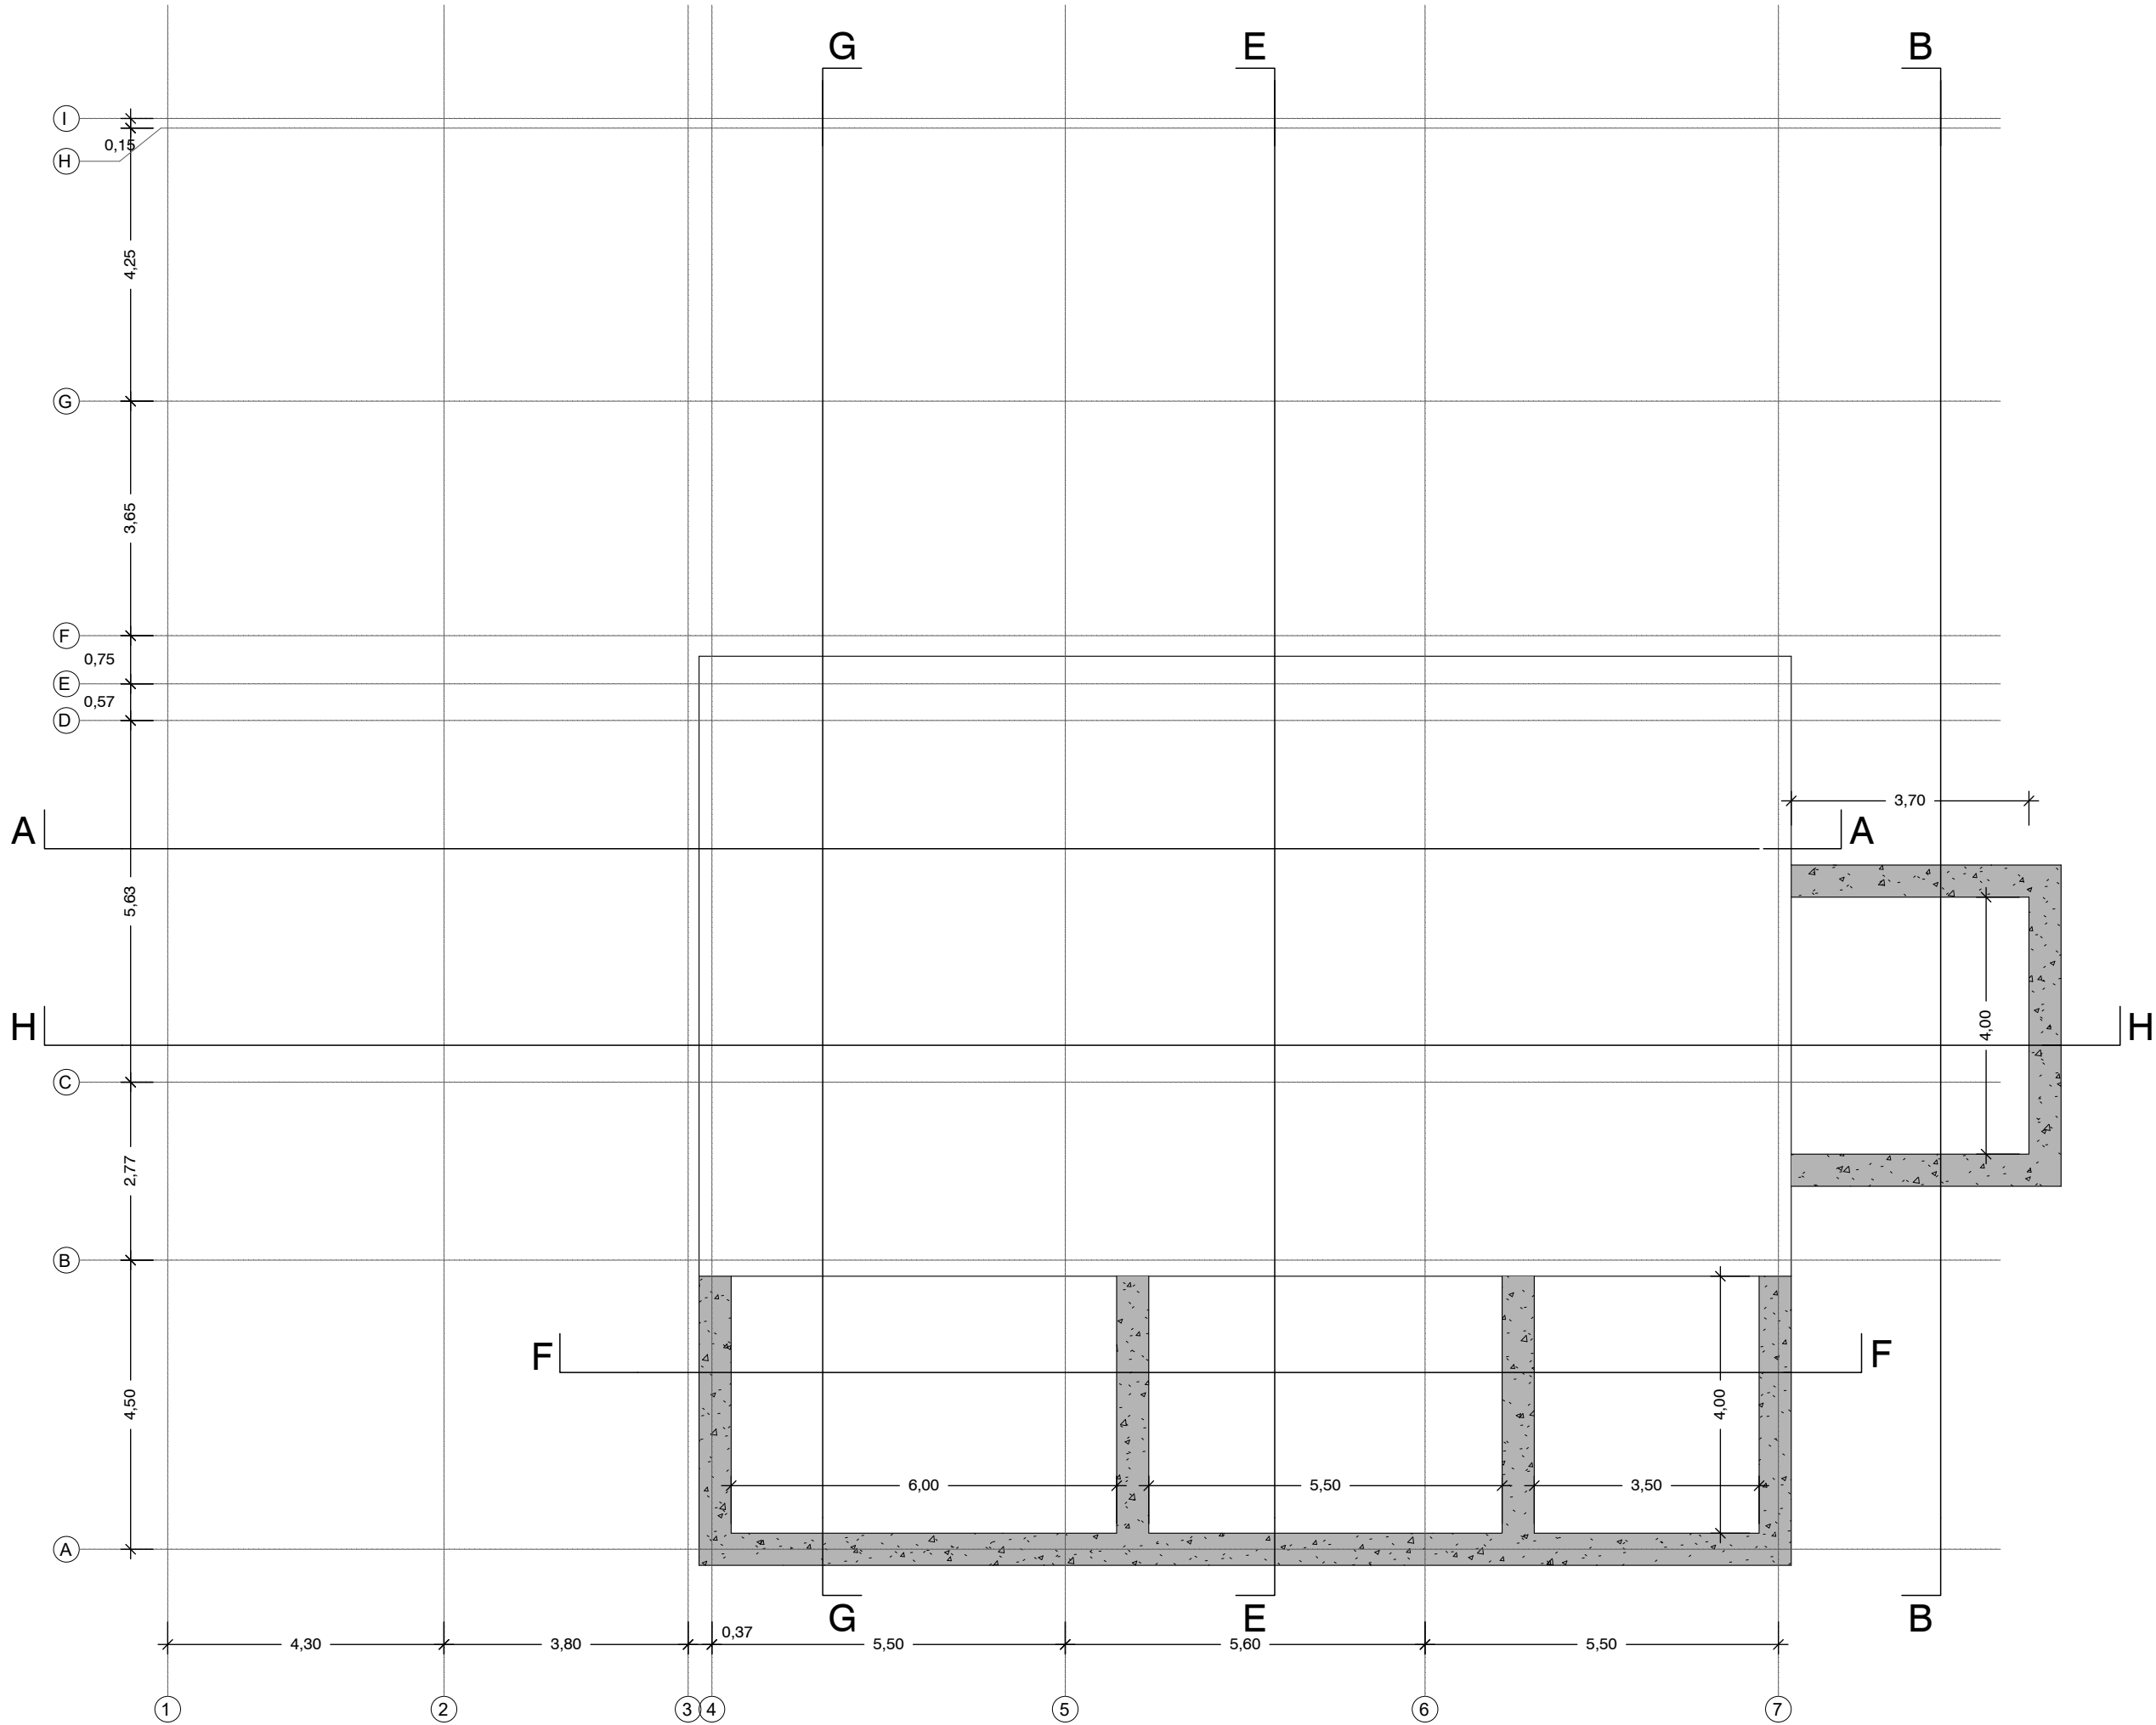


PLANTA COTA +14.10

Esc: 1:100 (A1)
Esc: 1:200 (A3)

 Esc. 1:100 (A1)




Esc. 1:200 (A3)

 

Sistema de coordenadas: ETRS89/TM06 - Portugal


PLANTA CHAVE

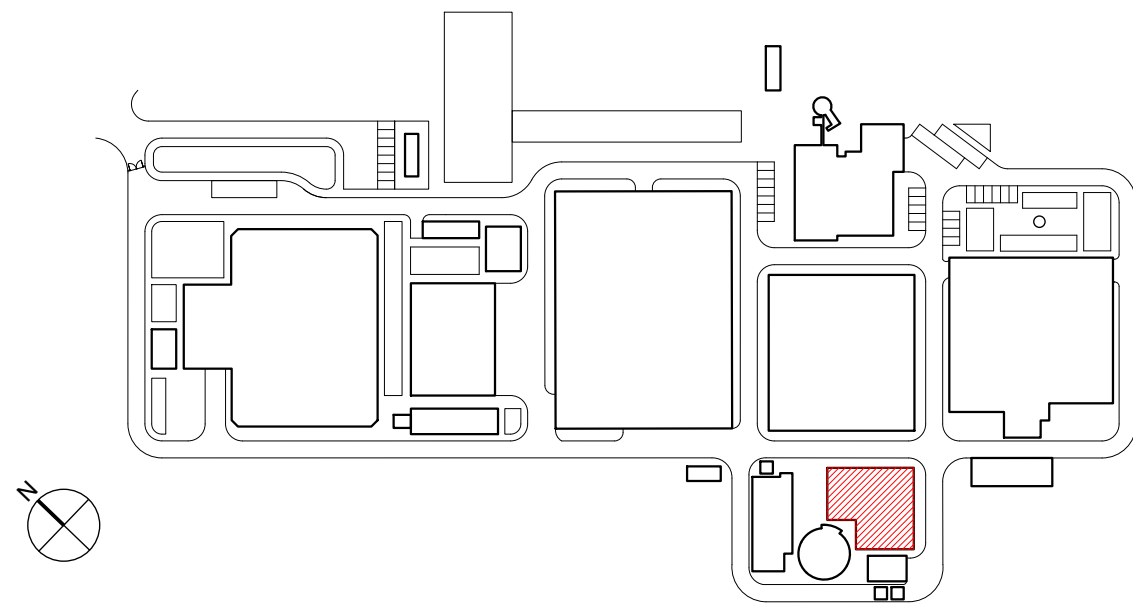

NOTAS


- A LAJE DE FUNDO / SOLEIRA DAS ESTRUTURAS DEVERÁ FICAR PERFEITAMENTE LISA E, NOS CASOS NECESSÁRIOS, PERFEITAMENTE HORIZONTAL, POR FORMA A PERMITIR A CORRETA INSTALAÇÃO E FUNCIONAMENTO DOS EQUIPAMENTOS
- AS DIMENSÕES E COTAS APRESENTADAS NO DESENHO SÃO EXPRESSAS EM METROS (SALVO HAJA OUTRA INDICAÇÃO NO DESENHO EM CONTRÁRIO)
- O RESSALTO MÍNIMO NAS ESTRUTURAS PARA INSTALAÇÃO DE TAMPAS E GRADIS É DE 40 mm x 40 mm
- AS SOLEIRAS DE CÂMARAS EM BETÃO DEVERÃO TER UMA PENDENTE MÍNIMA DE 1,5% PARA ENCAMINHAMENTO DE ÁGUA DA CHUVA A UMA FOSSA DE DRENAGEM
- AS COTAGENS INTERIORES APRESENTADAS NO DESENHO SÃO DIMENÕES ÚTEIS FINAIS
- TODAS AS COTAS ALTIMÉTRICAS DESTES DESENHOS ENCONTRAM-SE NO SISTEMA DE REFERÊNCIA - NÍVEL MÉDIO DO MAR (NMM)

01.0	PRIMEIRA EDIÇÃO	19/02/2025	INN	FME
Índice	Designação das alterações	Data	Nome	Velo
GS Inima Luságua aquapor		Folha do projeto		
Empreitada de Conceção- Construção DO SISTEMA DE DESSALINIZAÇÃO NA REGIÃO DO ALGARVE		Formato / Impressão		
Projeto		A1 / 1=1		
Verificado		Assinatura		
Aprova		Assinatura		
CONSTRUÇÃO CIVIL		Assinatura		
ÁGUAS DO ALGARVE		Assinatura		
RESERVATÓRIO DE SALMOURA E AUXILIARES. OBRA CIVIL.		Assinatura		
PLANTA - SECÇÕES - FORMEIGOS - PLANTAS ESTRUTURAIS I		Assinatura		
Escala		Assinatura		
1/100		Assinatura		
Nº Folha		Assinatura		
1 DE 5		Assinatura		

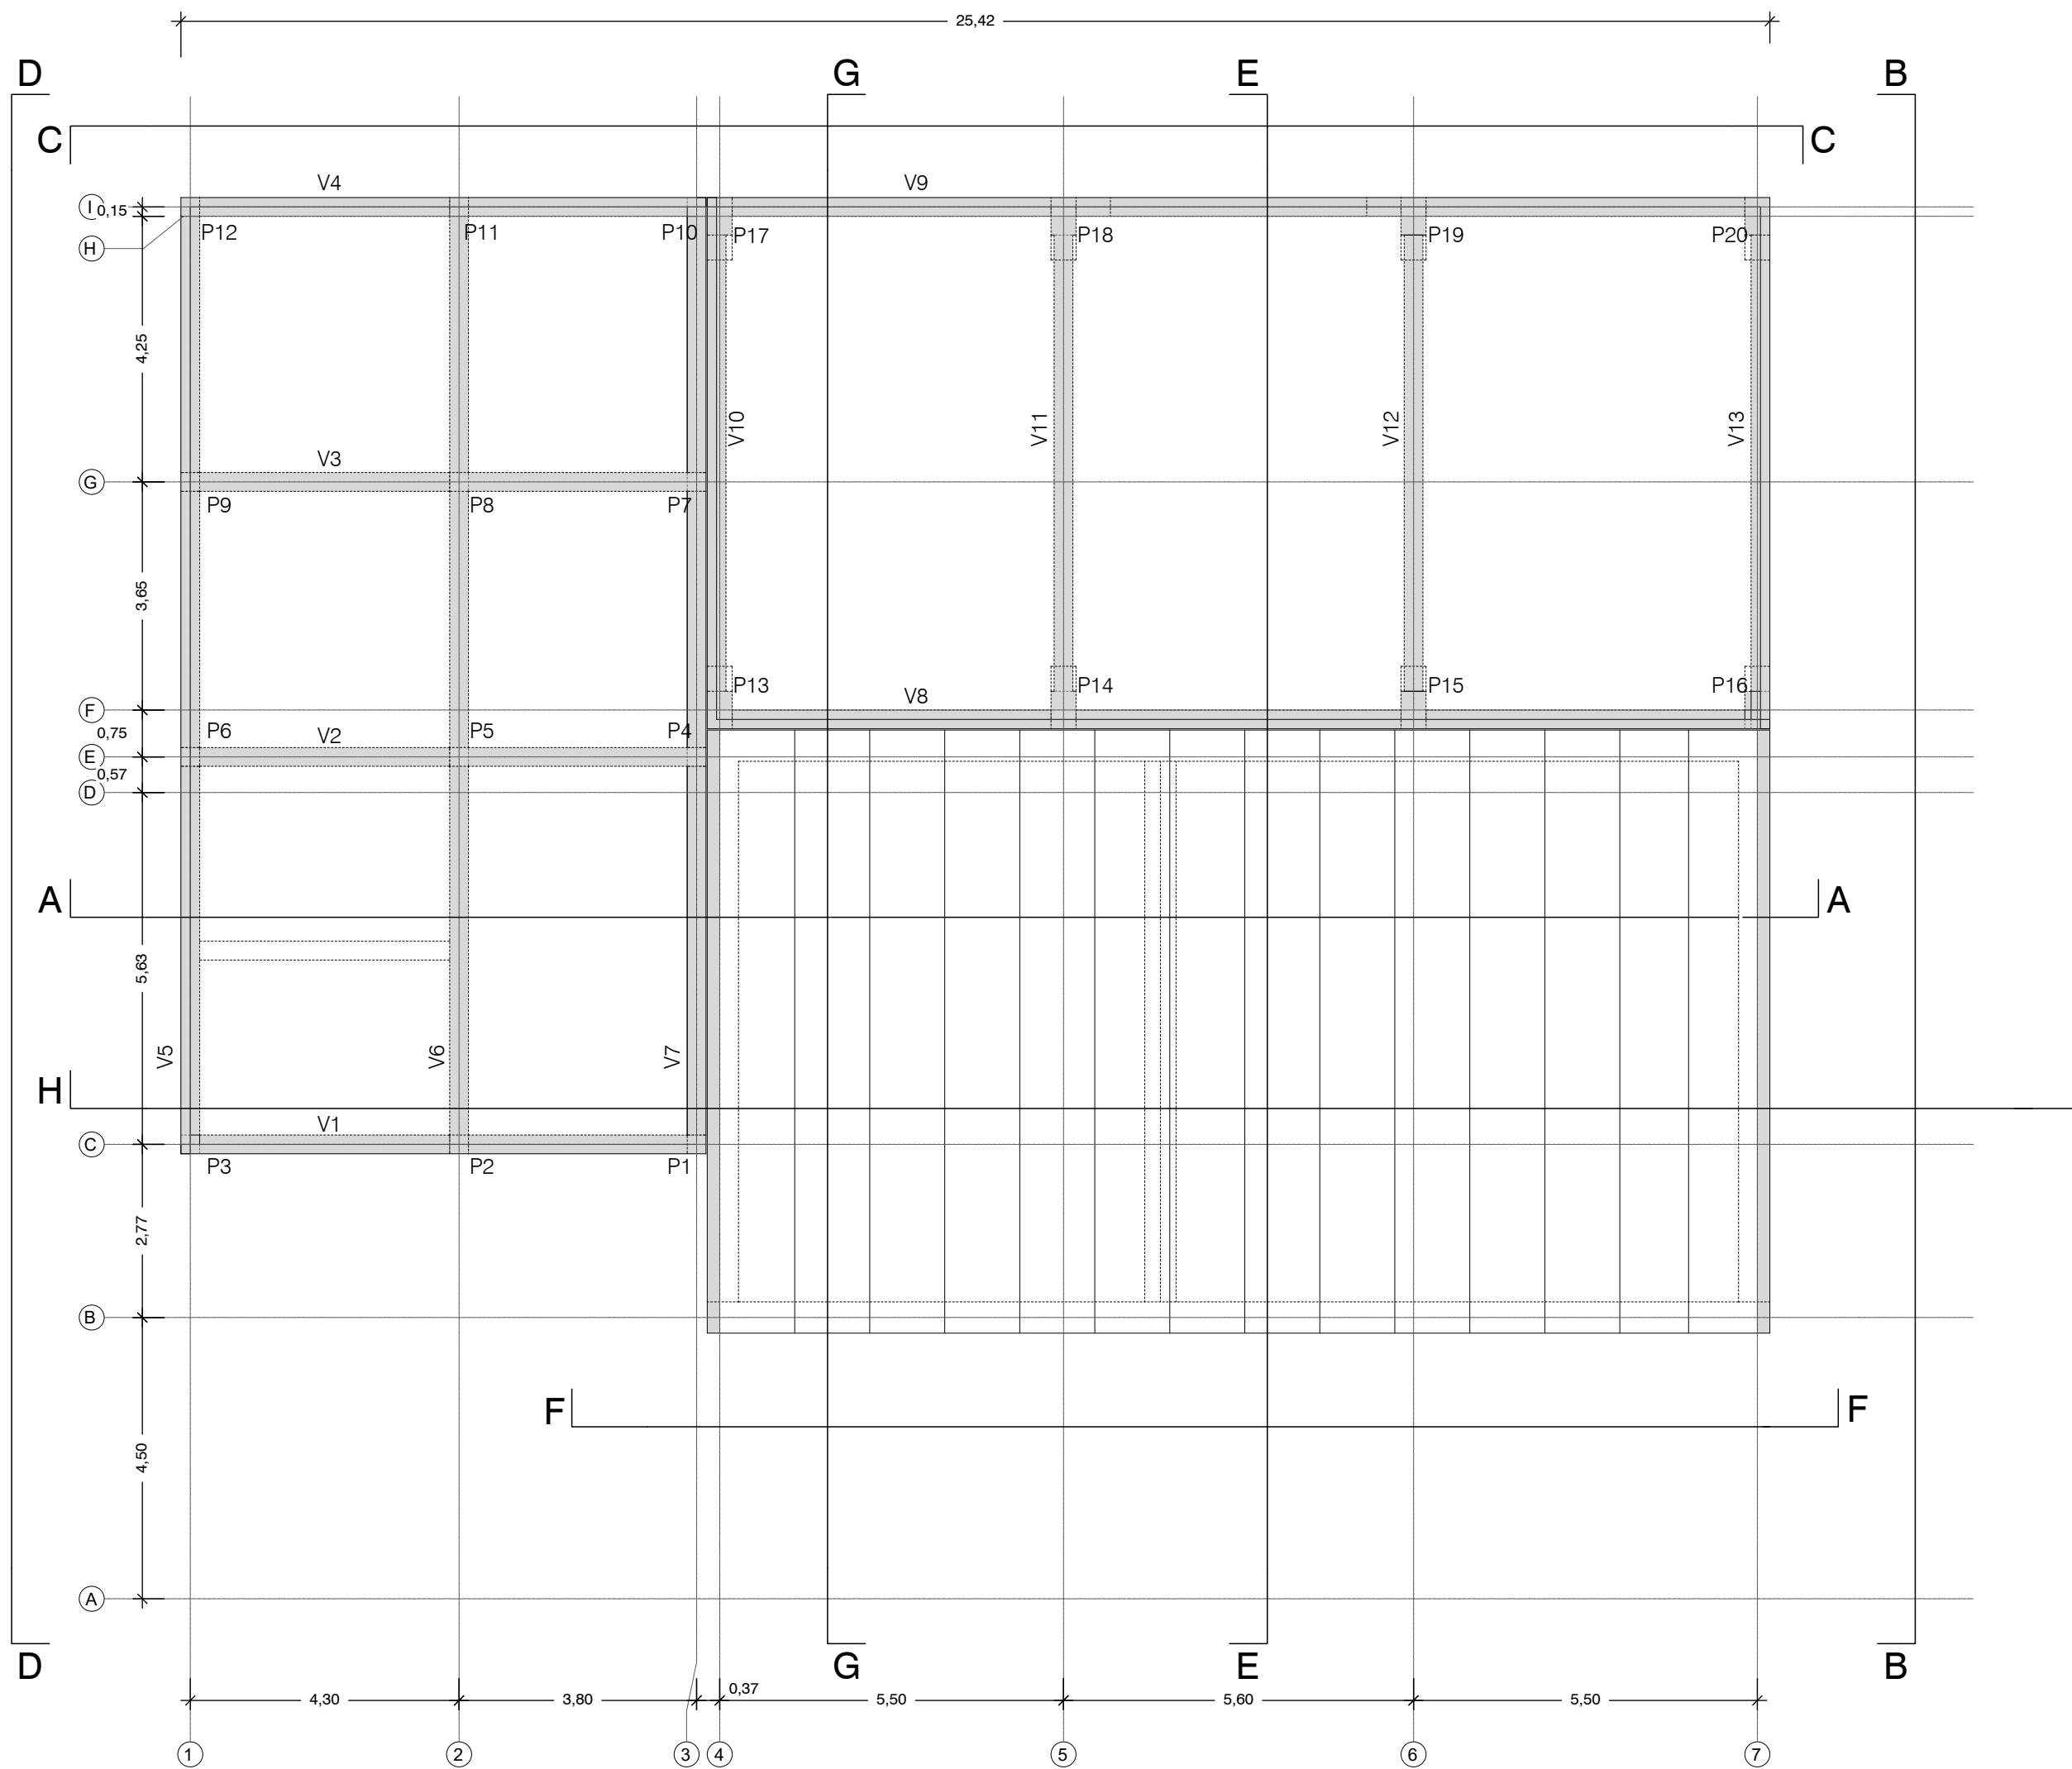

PLANTA DA COBERTURA


Esc: 1:100 (A1)
Esc: 1:200 (A3)

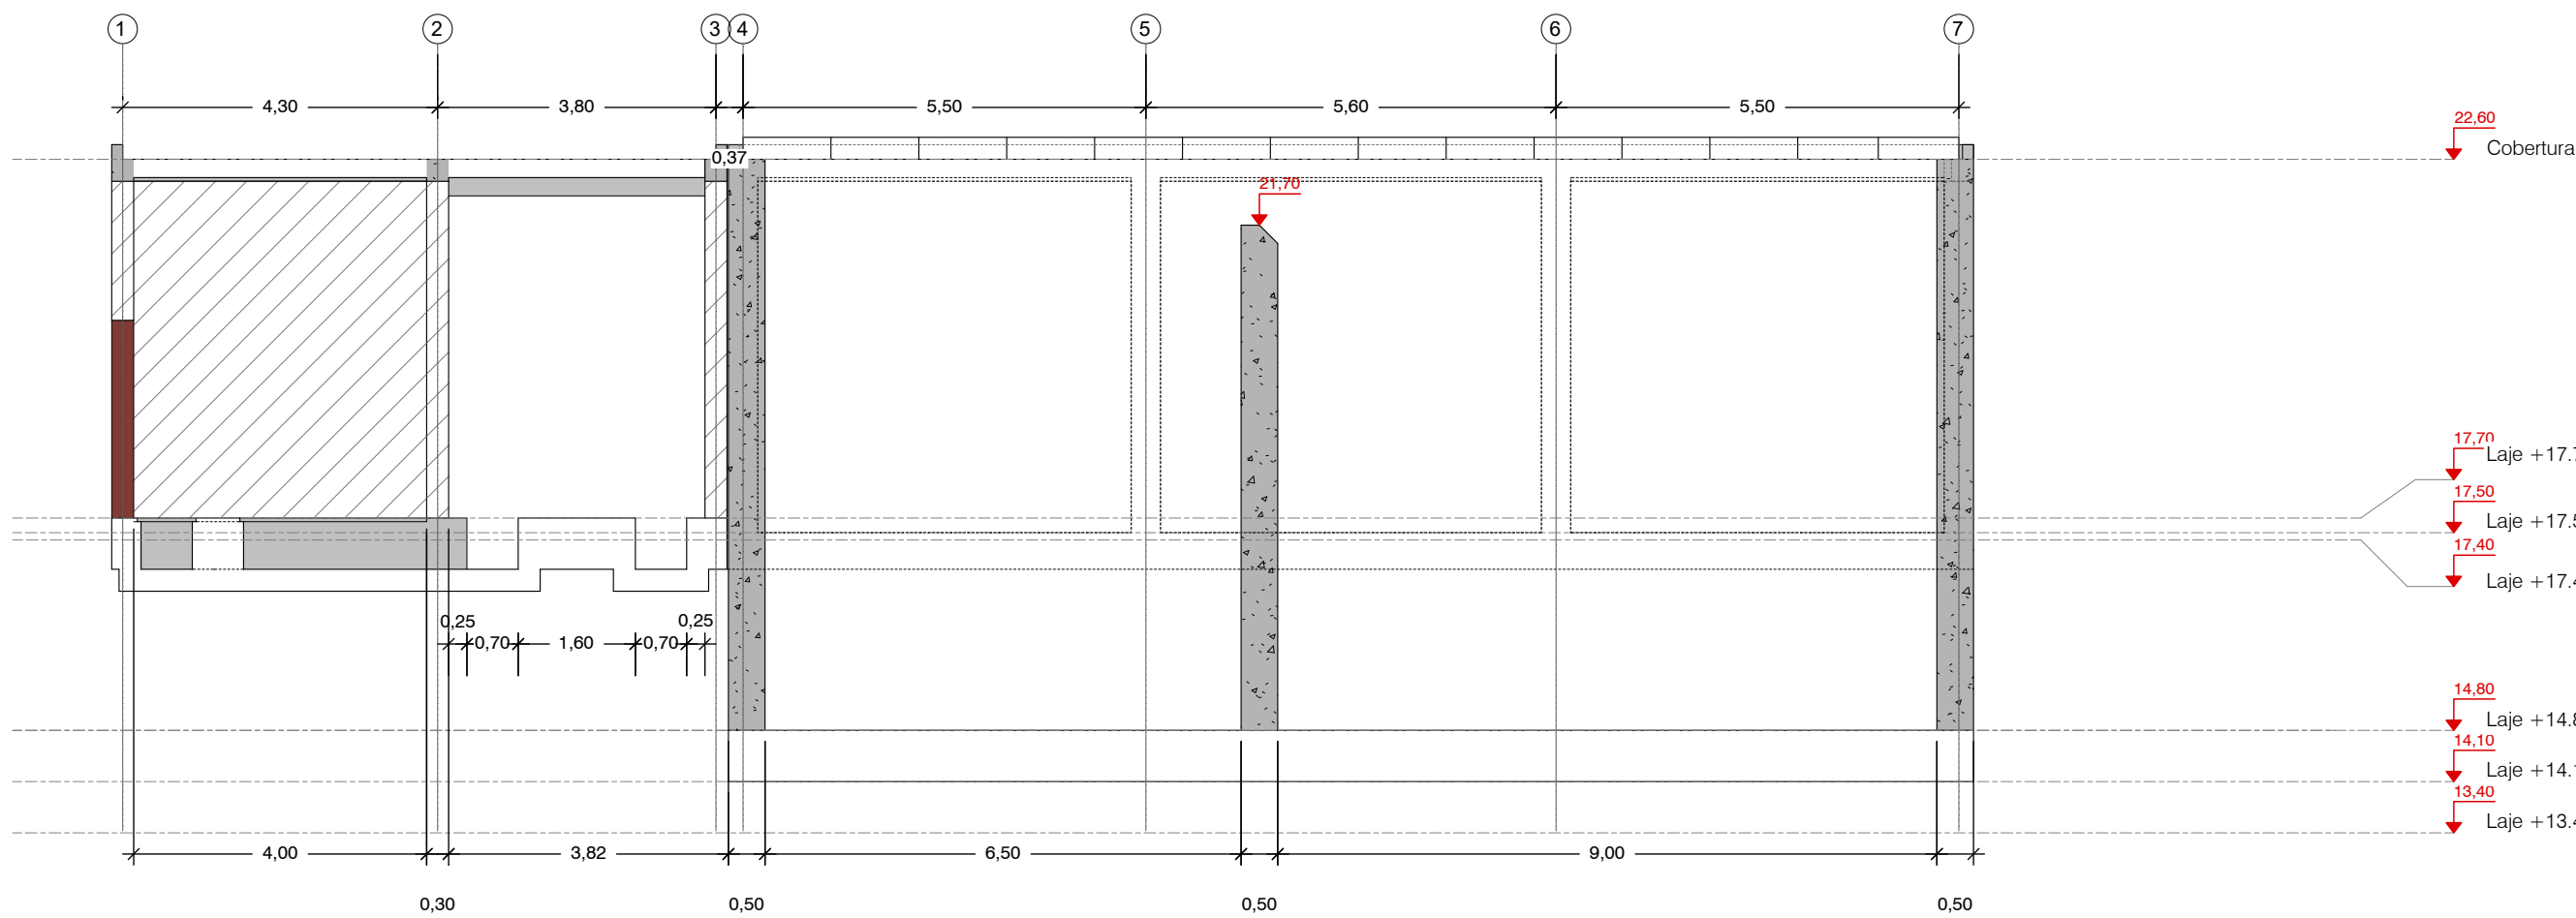

CORTE A-A

Esc: 1:100 (A1)
Esc: 1:200 (A3)

 Esc. 1:100 (A1)




Esc. 1:200 (A3)



Sistema de coordenadas: ETRS89/TM06 - Portugal

PLANTA CHAVE

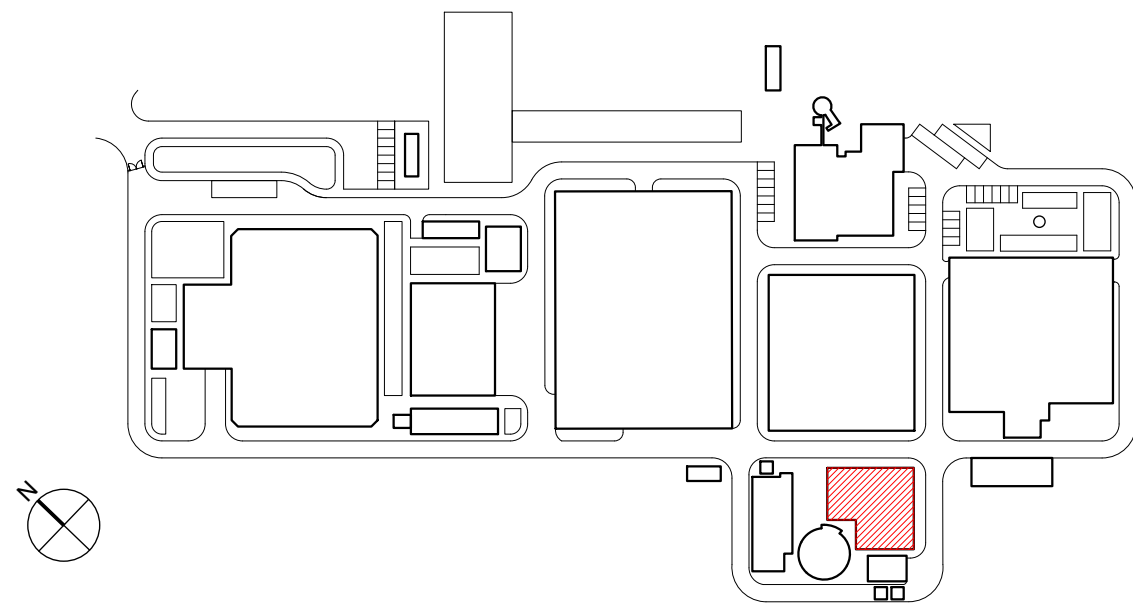


NOTAS

- A LAJE DE FUNDO / SOLEIRA DAS ESTRUTURAS DEVERÁ FICAR PERFEITAMENTE LISA E, NOS CASOS NECESSÁRIOS, PERFEITAMENTE HORIZONTAL, POR FORMA A PERMITIR A CORRETA INSTALAÇÃO E FUNCIONAMENTO DOS EQUIPAMENTOS
- AS DIMENSÕES E COTAS APRESENTADAS NO DESENHO SÃO EXPRESSAS EM METROS (SALVO HAJA OUTRA INDICAÇÃO NO DESENHO EM CONTRÁRIO)
- O RESSALTO MÍNIMO NAS ESTRUTURAS PARA INSTALAÇÃO DE TAMPAS E GRADIS É DE 40 mm x 40 mm
- AS SOLEIRAS DE CÂMARAS EM BETÃO DEVERÃO TER UMA PENDENTE MÍNIMA DE 1,5% PARA ENCAMINHAMENTO DE ÁGUA DA CHUVA A UMA FOSSA DE DRENAGEM
- AS COTAGENS INTERIORES APRESENTADAS NO DESENHO SÃO DIMENÕES ÚTEIS FINAIS
- TODAS AS COTAS ALTIMÉTRICAS DESTES DESENHOS ENCONTRAM-SE NO SISTEMA DE REFERÊNCIA - NÍVEL MÉDIO DO MAR (NMM)


01.0	PRIMEIRA EDIÇÃO	19/02/2025	INN	FME
Índice	Designação das alterações	Data	Nome	Veloz
GS Inima Luságua aquapor		Folha do projeto		
EMPREITADA DE CONCEÇÃO-CONSTRUÇÃO DO SISTEMA DE DESSALINIZAÇÃO NA REGIÃO DO ALGARVE		Formato / Imagem		
Projeto		A1 / 1:1		
Verificação		Assinatura		
Aprovação		Assinatura		
Título		Nº Desenho		
RESERVATÓRIO DE SALMOURA E AUXILIARES. OBRA CIVIL. PLANTA SECÇÕES - FORMENORES - PLANTAS ESTRUTURAIS III E CORTES I		PR-22912-CC		
Escala		1/100		
Nº Folha		3 DE 5		

AL-INN-3621-CW-DWG-00001_01.0_PR-22912-CC_SALMOURA



A schematic floor plan of a building. The plan shows several rooms of varying sizes. A large room on the left contains a large rectangular area. To its right is another large room. Further right is a smaller room, and then a larger room with a red hatched area. At the bottom right, there is a small circular area. The plan also shows corridors, stairs, and a north arrow in the bottom left corner.

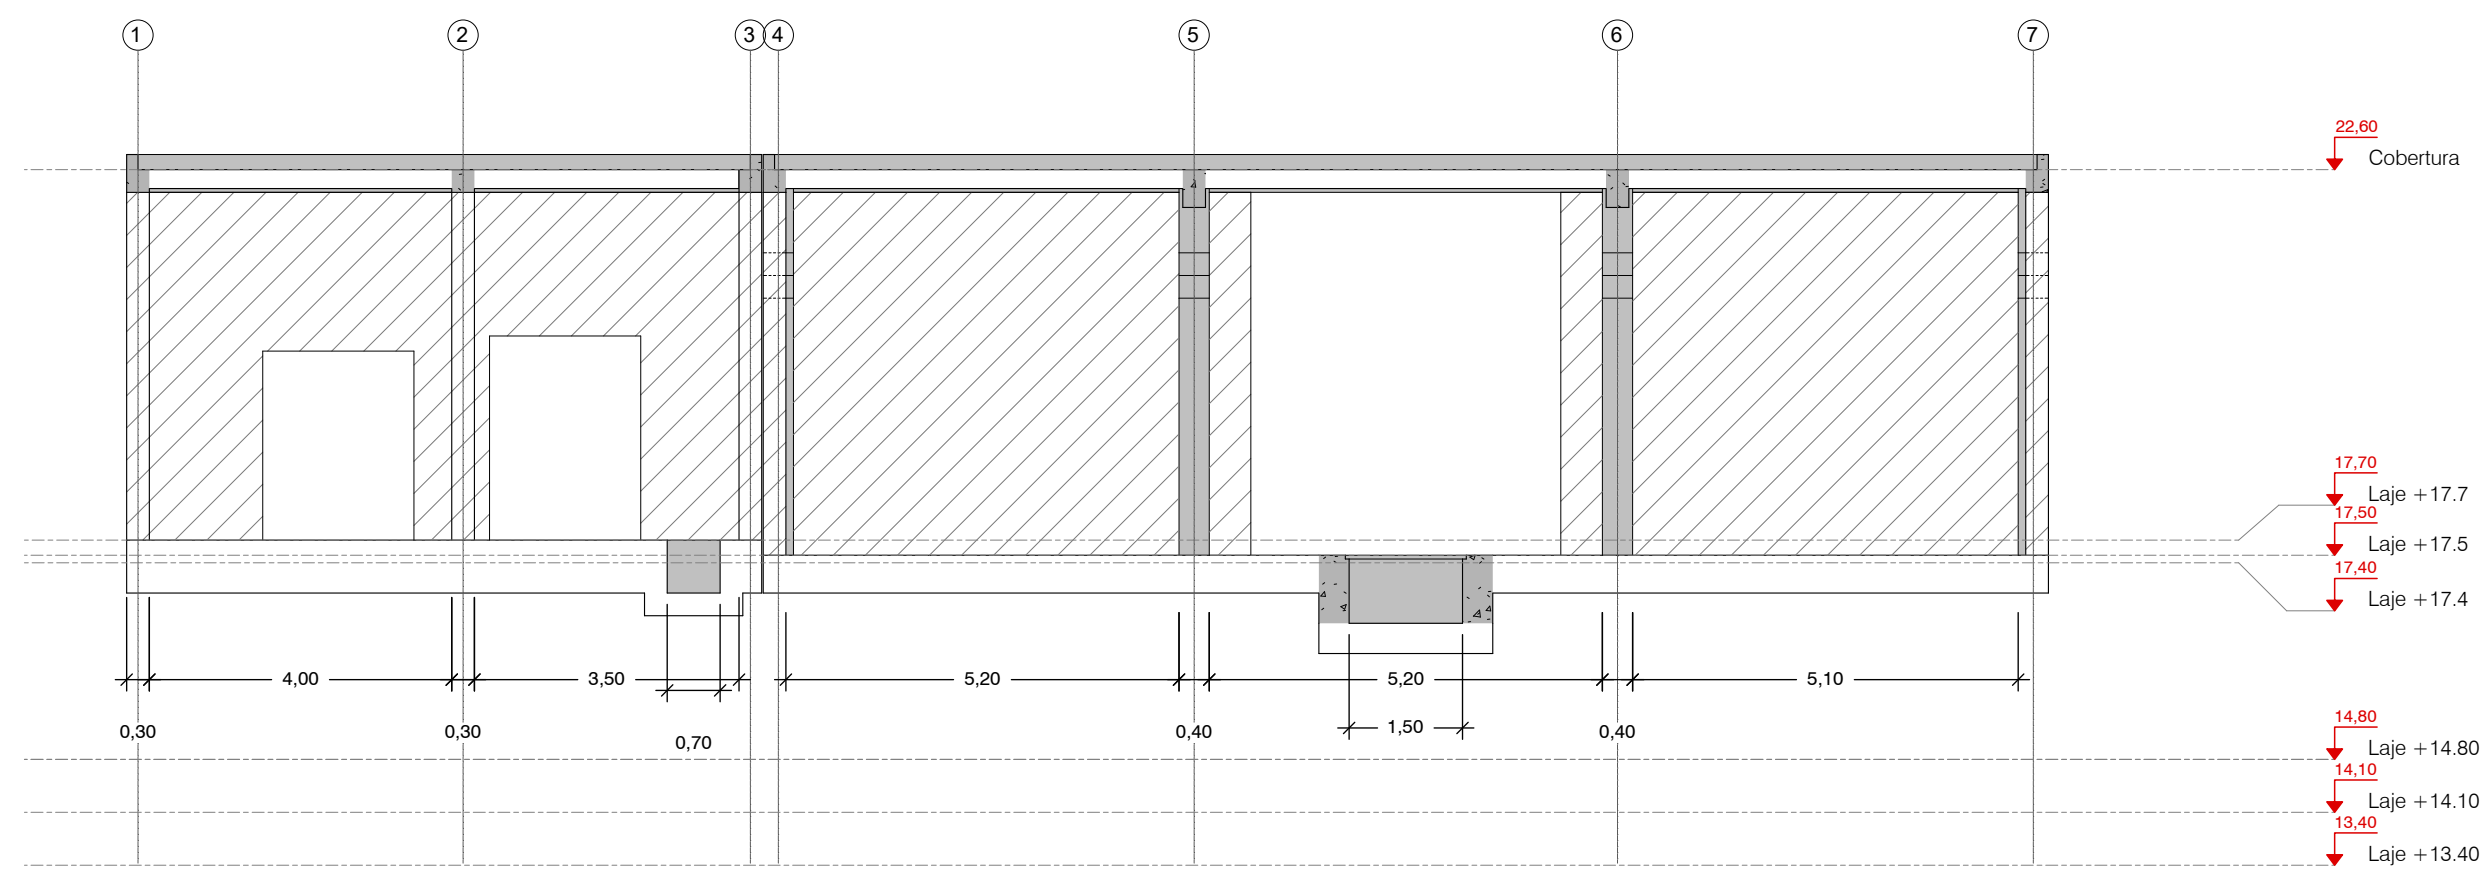

Esc: 1:100 (A1)
Esc: 1:200 (A3)

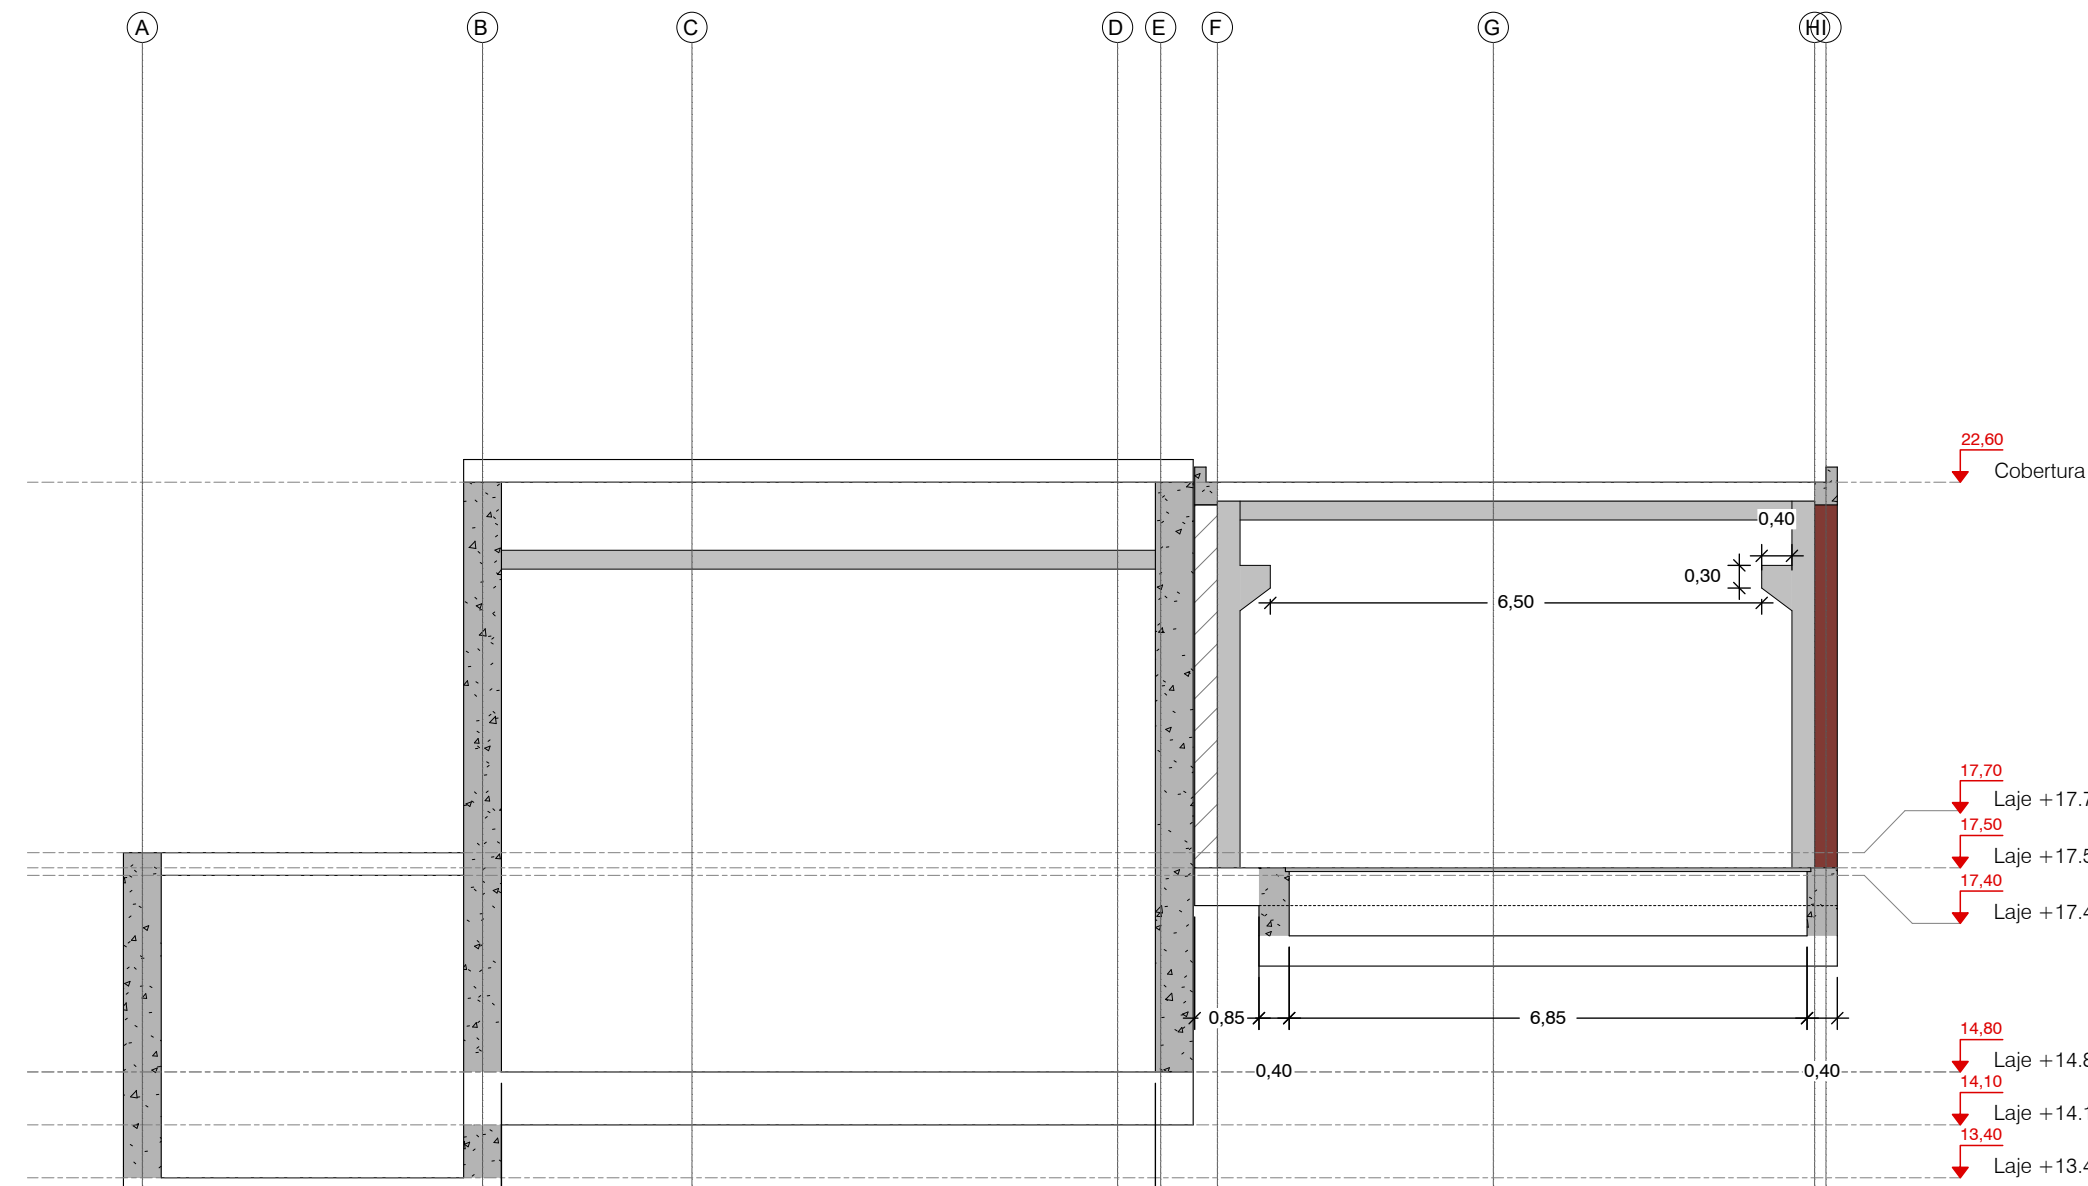


Esc: 1:100 (A1)
Esc: 1:200 (A3)

 
 


Esc. 1:200 (A3)




 - 1 A LAJE DE FUNDO/ SOLEIRA DAS ESTRUTURAS DEVERÁ FICAR PERFEITAMENTE LISA E, NOS CASOS NECESSÁRIOS, PERFEITAMENTE HORIZONTAL, POR FORMA A PERMITIR A CORRETA INSTALAÇÃO E FUNCIONAMENTO DOS EQUIPAMENTOS
- 2 AS DIMENSÕES E COTAS APRESENTADAS NO DESENHO SÃO EXPRESSAS EM METROS (SALVO HAJA OUTRA INDICAÇÃO NO DESENHO EM CONTRÁRIO)
- 3 O RESSALTO MÍNIMO NAS ESTRUTURAS PARA INSTALAÇÃO DE TAMPAS E GRADIS É DE 40 mm x 40 mm
- 4 AS SOLEIRAS DE CÂMARAS EM BETÃO DEVERÃO TER UMA PENDENTE MÍNIMA DE 1,5% PARA ENCAMINHAMENTO DE ÁGUA DA CHUVA A UMA FOSSA DE DRENAGEM
- 5 AS COTAGENS INTERIORES APRESENTADAS NO DESENHO SÃO DIMENÇÕES ÚTEIS FINAIS
- 6 TODAS AS COTAS ALTIMÉTRICAS DESTES DESENHOS ENCONTRAM-SE NO SISTEMA DE REFERÊNCIA - NÍVEL MÉDIO DO MAR (NNM)

01.0	PRIMEIRA EDIÇÃO		19/02/2025	INN	FME
Índice	Designação das alterações		Data	Nome	Voto
 Designação de Projeto/empreitada EMPRESITA DE CONCEÇÃO-CONCEÇÃO DO SISTEMA DE DESALINIZAÇÃO NA REGIÃO DO ALGARVE			Fase do projeto Nome / Inicial		
 Empresa/obra Data			Proprietário Nome / Inicial		
Titularidade Construção CIVIL			Vigência Nome / Inicial		
 Título RESERVATÓRIO DE SALMOURA E AUXILIARES. OBRA CIVIL. PLANTA SEÇÕES - PORMENORES - CORTES II			Escala 1/100 N.º Fólio 4 DE 5		
 Grupo Águas de Portugal			N.º Projeto AEA PM-29912-CG Versão 0.0 "Sistema de Informação"		

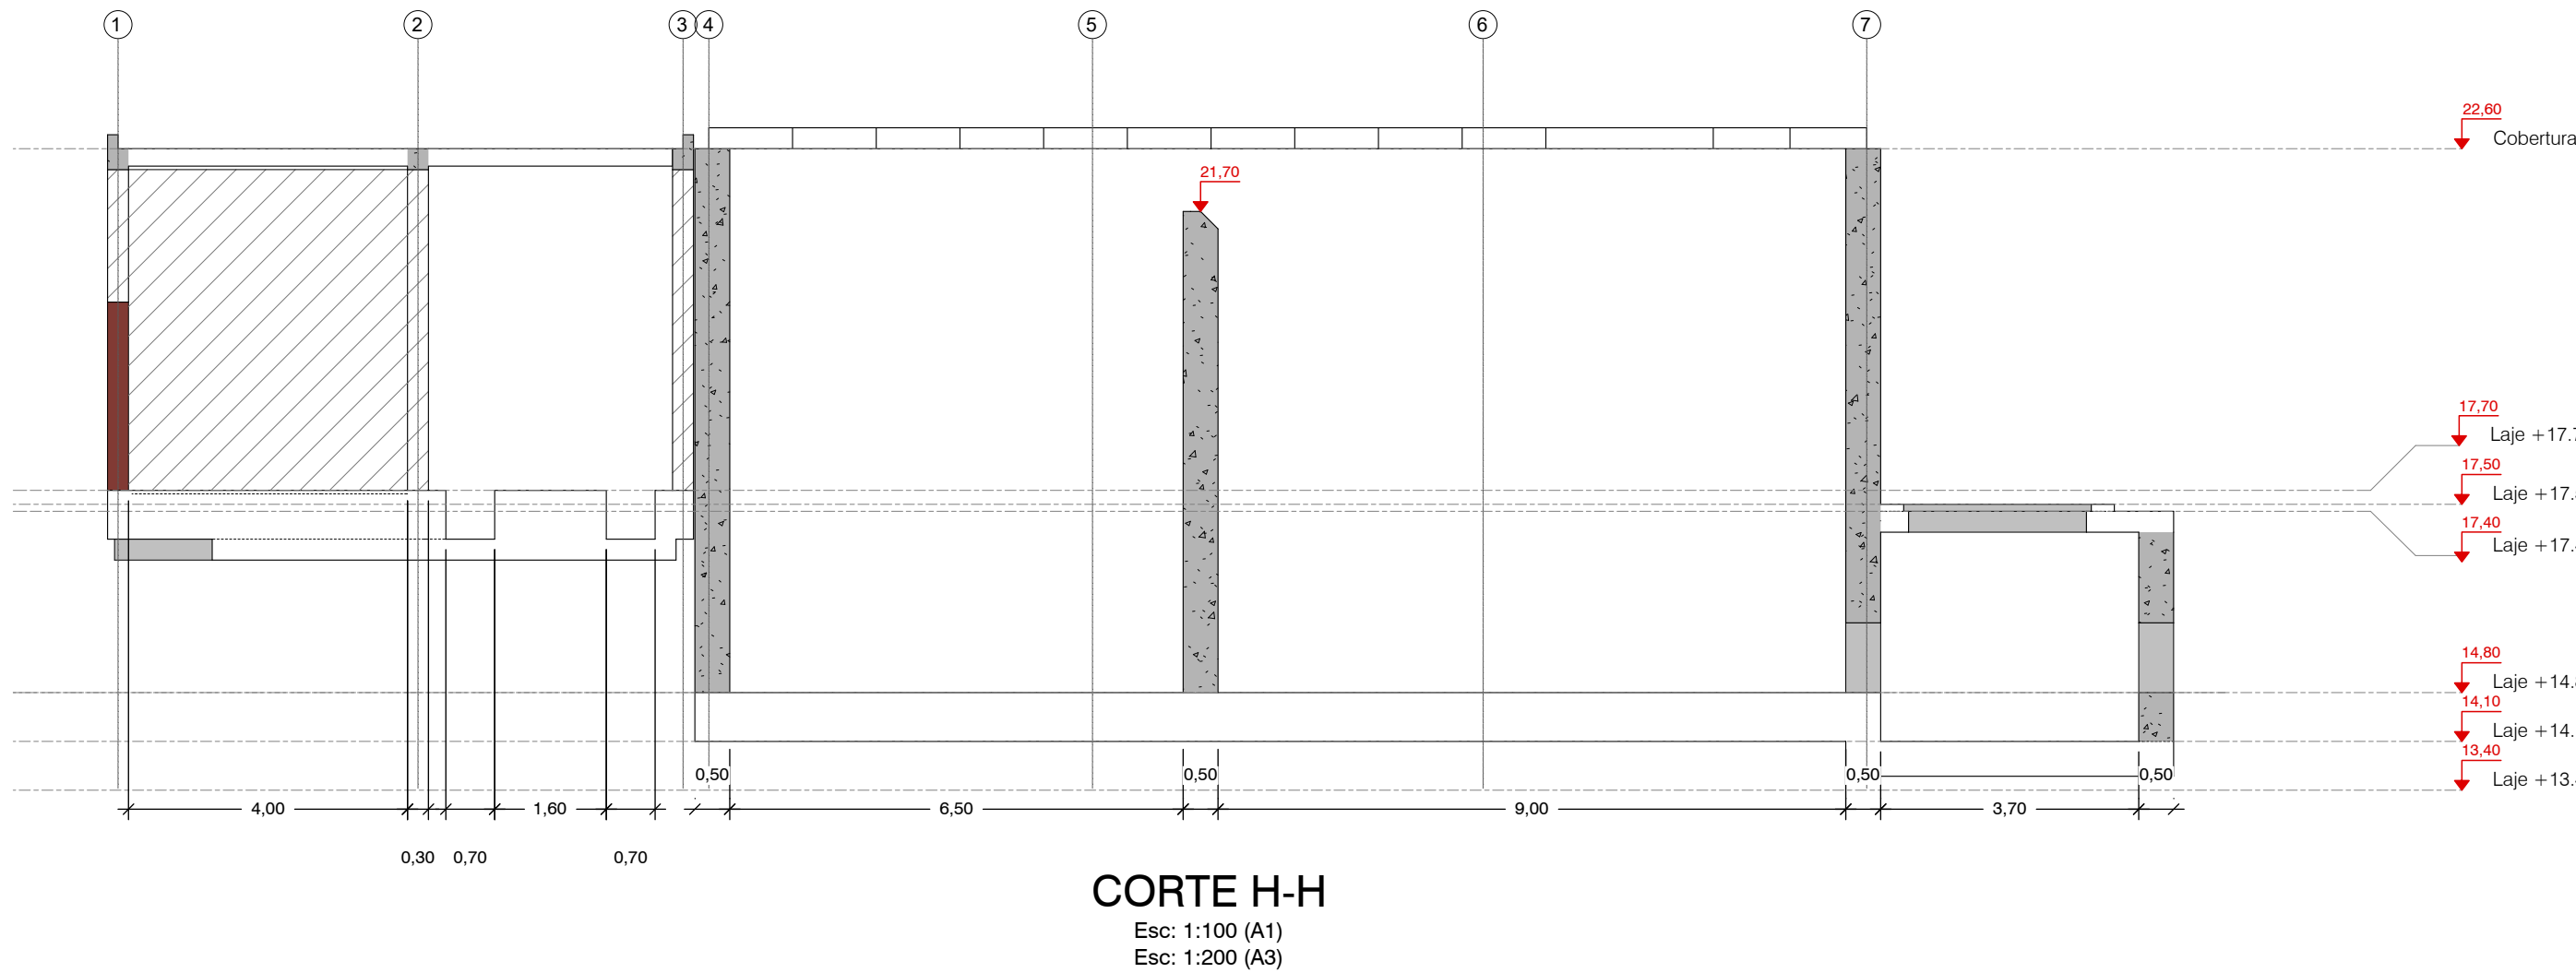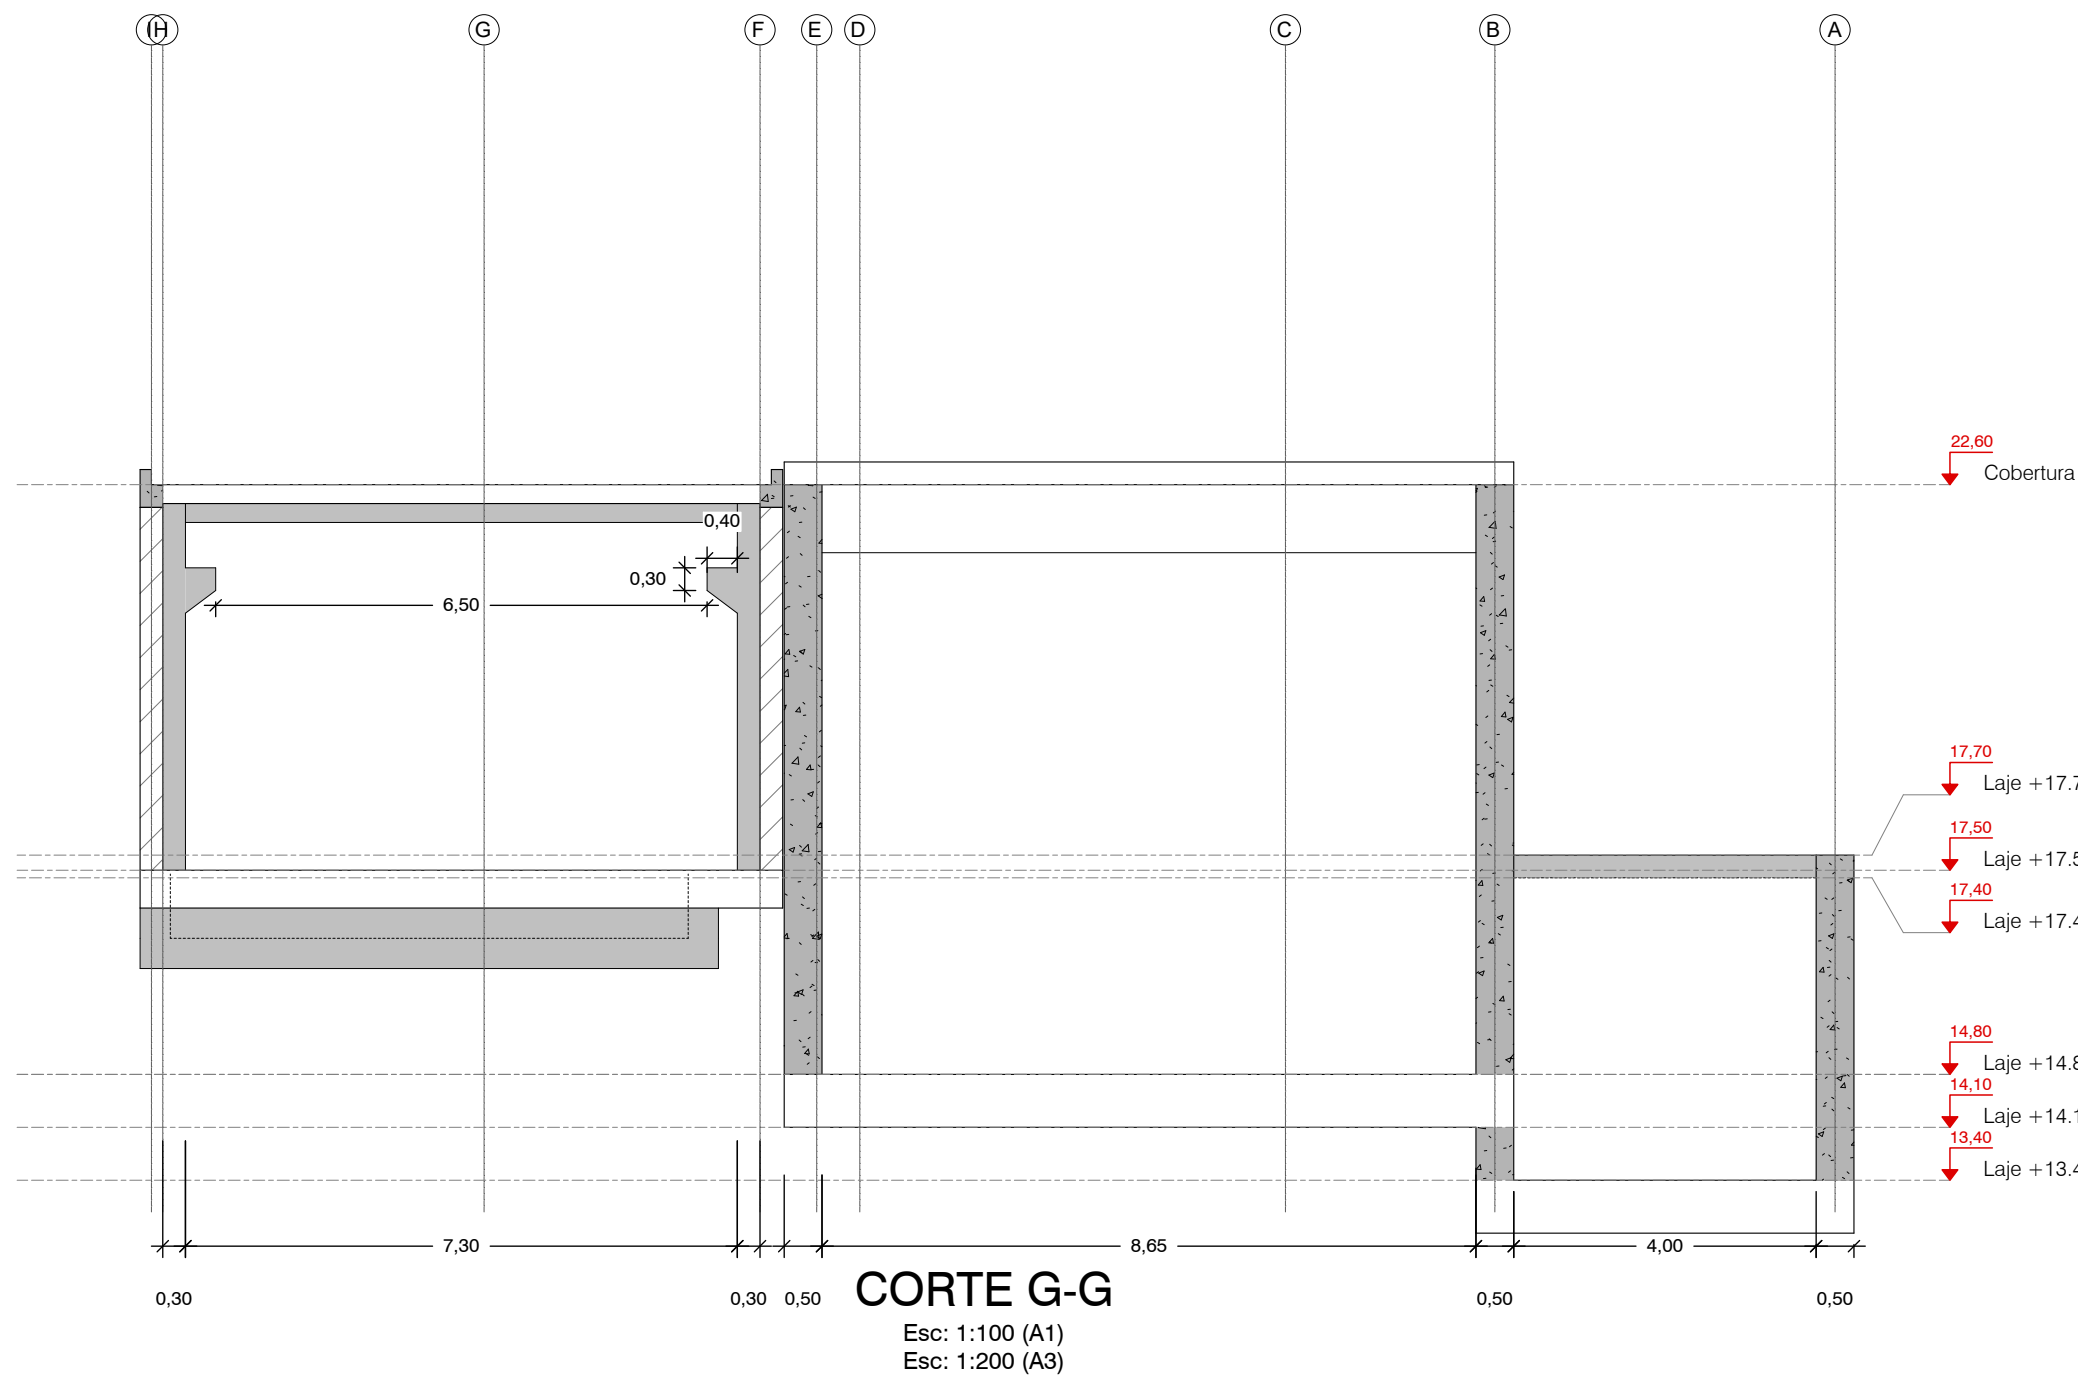

Esc. 1:100 (A1)

 


Esc. 1:200 (A3)



Sistema de coordenadas: ETRS89/TM06 - Portugal

PLANTA CHAVE

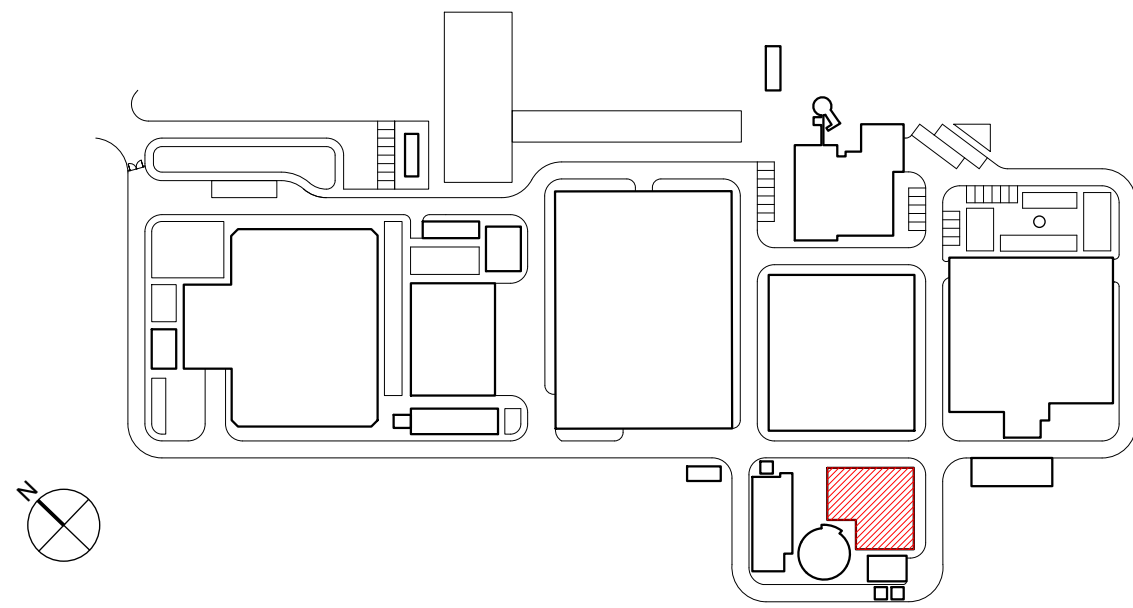

NOTAS

- A LAJE DE FUNDO / SOLEIRA DAS ESTRUTURAS DEVERÁ FICAR PERFEITAMENTE LISA E, NOS CASOS NECESSÁRIOS, PERFEITAMENTE HORIZONTAL, POR FORMA A PERMITIR A CORRETA INSTALAÇÃO E FUNCIONAMENTO DOS EQUIPAMENTOS
- AS DIMENSÕES E COTAS APRESENTADAS NO DESENHO SÃO EXPRESSAS EM METROS (SALVO HAJA OUTRA INDICAÇÃO NO DESENHO EM CONTRÁRIO)
- O RESSALTO MÍNIMO NAS ESTRUTURAS PARA INSTALAÇÃO DE TAMPAS E GRADIS É DE 40 mm x 40 mm
- AS SOLEIRAS DE CÂMARAS EM BETÃO DEVERÃO TER UMA PENDENTE MÍNIMA DE 1,5% PARA ENCAMINHAMENTO DE ÁGUA DA CHUVA A UMA FOSSA DE DRENAGEM
- AS COTAGENS INTERIORES APRESENTADAS NO DESENHO SÃO DIMENÕES ÚTEIS FINAIS
- TODAS AS COTAS ALTIMÉTRICAS DESTES DESENHOS ENCONTRAM-SE NO SISTEMA DE REFERÊNCIA - NÍVEL MÉDIO DO MAR (NMM)

01.0	PRIMEIRA EDIÇÃO	19/02/2025	INN	FME
Índice	Designação das alterações	Data	Nome	Velocidade
GS Inima luságuas aquapor		Folha do projeto / Impressão		
EMPREENHAMENTO DE CONCEÇÃO-CONSTRUÇÃO DO SISTEMA DE DESSALINIZAÇÃO NA REGIÃO DO ALGARVE		A1 / 1=1		
Projetista: PAULO RODRIGUES		Projeto: PAULO RODRIGUES		
Verificador: FRANCISCO MOURA		Verificação: FRANCISCO MOURA		
Aprova: FRANCISCO MOURA		Aprovação: FRANCISCO MOURA		
CONSTRUÇÃO CIVIL		Escala: 1/100		
Reservatório de Salmoura e Auxiliares. OBRA CIVIL. PLANTA SEÇÕES - FORMENORES - CORTES III		Nº Folha: 5 DE 5		

AL-INN-3621-CW-DWG-00001_01.0_PR-22912-CC_SALMOURA