

Índice de Peças Desenhadas da Rede de Combate Incêndio | Index of Drawn Parts of the Firefighting Network


Núm. / Number	Sub-Especialidade / Specialty	Título / Title	Rev. / Revision	Data / Date
001	Geral General	Planta de Implantação Geral Implantation Plant	E	2025-12-05
401	Rede de Combate a Incêndio Firefighting Network	Planta do Piso Térreo Ground Floor Plan	J	2025-12-05
402	Rede de Combate a Incêndio Firefighting Network	Planta do Piso Térreo Edi B,C e D Ground Floor Plan Building B,C and D	H	2025-12-05
403	Rede de Combate a Incêndio Firefighting Network	Suprimida Removed	F	2025-12-05
404	Rede de Combate a Incêndio Firefighting Network	Suprimida Removed	F	2025-12-05
405	Rede de Combate a Incêndio Firefighting Network	Pormenor Marco de Incêndio Fire Hydrant Detail	E	2025-12-05
406	Rede de Combate a Incêndio Firefighting Network	Suprimida Removed	F	2025-12-05
407	Rede de Combate a Incêndio Firefighting Network	Corte Sprinklers - Edifício N Section Sprinklers - Building N	E	2025-12-05
408	Rede de Combate a Incêndio Firefighting Network	Pormenor Posto de Comando Alarm Check Valve Detail	C	2025-12-05
409	Rede de Combate a Incêndio Firefighting Network	Vista 3D- Rede Incêndio (definição Tipo) / 3D View – Fire Network (Type Definition)	E	2025-12-05
410	Rede de Combate a Incêndio Firefighting Network	Corte Gerador de Espuma - Edifício D, Reservatório de Gasóleo Section Foam Generator - Building D, Diesel Tank	E	2025-12-05
411	Rede de Combate a Incêndio Firefighting Network	Esquema de Princípio - Depósito de Gasóleo Principle Diagram – Diesel Storage Tank	D	2025-12-05

J	FL SC	SC	SC	2025-12-05	Projeto de Licenciamento / Licensing
I	FL SC	SC	SC	2025-11-28	Projeto de Licenciamento / Licensing
H	BM	SC	SC	2025-05-27	Projeto de Licenciamento / Licensing
G	BM	SC	SC	2025-05-23	Projeto de Licenciamento / Licensing
F	BM	SC	SC	2025-05-22	Projeto de Licenciamento / Licensing
E	BM	SC	SC	2025-05-21	Projeto de Licenciamento / Licensing
D	AC BM	SC	SC	2025-04-11	Projeto de Licenciamento / Licensing
C	AC BM	SC	SC	2025-03-07	Projeto de Licenciamento / Licensing
B	AC BM	SC	SC	2025-02-19	Projeto de Licenciamento / Licensing
A	AC BM	SC	SC	2025-01-20	Projeto de Licenciamento / Licensing
O	AC BM	SC	SC	2025-01-17	Projeto de Licenciamento / Licensing
Rev.	Prepared	Verified	Approved	Date	Description



Sousel Biomethane Plant | Unidade de Biometano de Sousel

Drawing A01				Specialty Redes Hidráulicas Hydraulic Networks Rede de Combate a Incêndio Firefighting Network Índice de Peças Desenhadas Drawings Index				
Fase Projeto de Licenciamento Licensing								
AC BM	SC	SC	2025-05-27					
Designer	Verified	Aproved	Date					
				Code A01-EF-LPE-HID-000-00-CIV-DWG-400-J			Scale S/Esc.	
				Notes		Format 400	Sheet 400	Next J

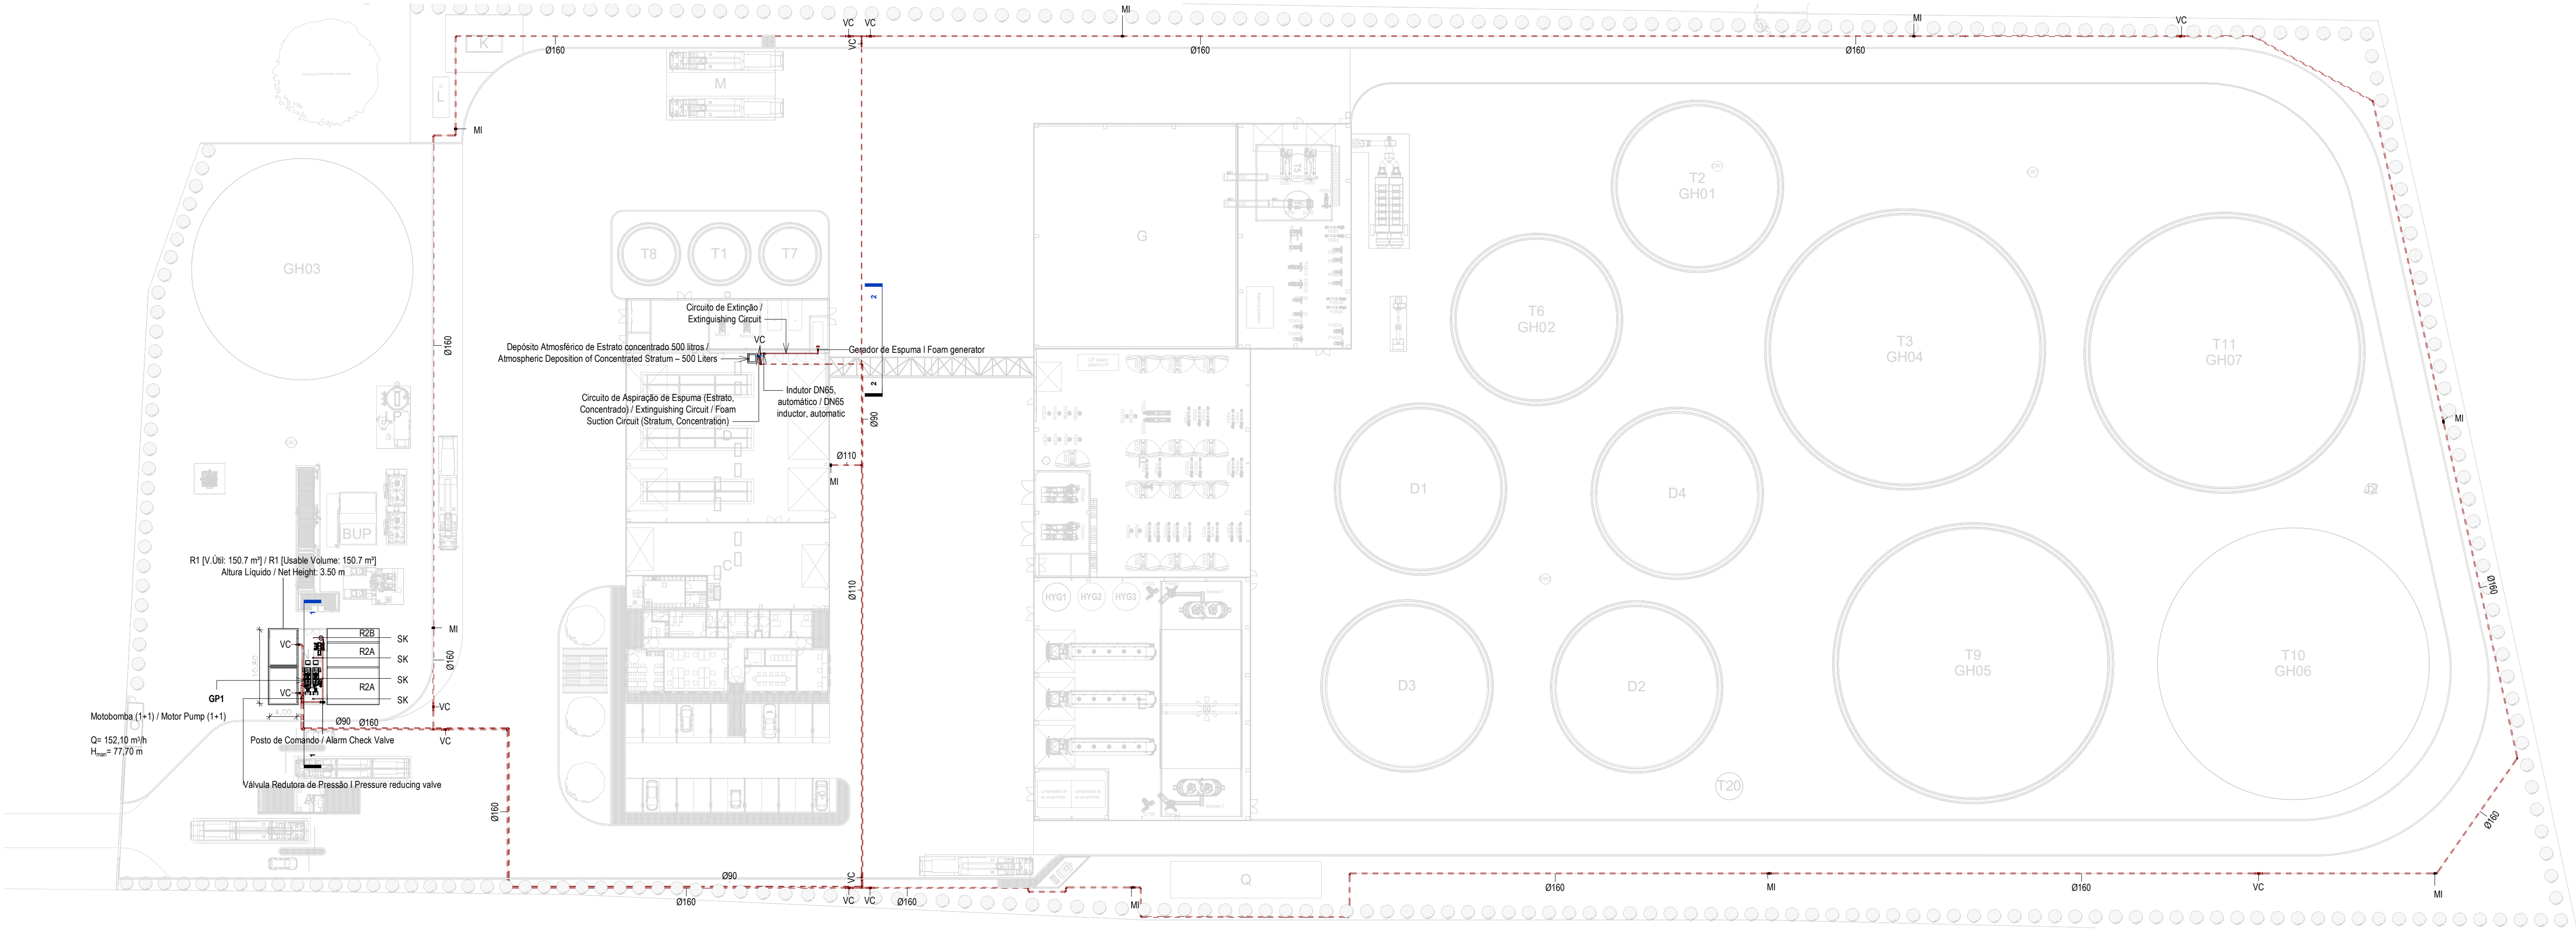

Planta Geral Piso Térreo / General Ground Floor Plan
1 : 500

EQUIPAMENTO / EQUIPMENT	CÓDIGO / CODE	EQUIPAMENTO / EQUIPMENT	CÓDIGO / CODE
Furo de Captação / Borehole	W1	Poço de Bombagem 1 (CIP) / Pumping Well 1 (CIP)	PB1
Reservatório de água de Incêndio / Fire Water Tank	R1	Poço de Bombagem 2 (Desodorizador) / Pumping Well 2 (Deodorizer)	PB2
Reservatório de água de Processo / Process Water Tank	R2	Poço de Bombagem 3 (Biomixers) / Pumping Well 3 (Biomixers)	PB3
Reservatório de Reaproveitamento de águas pluviais / Rainwater Storage Tank	R3	Poço de Bombagem 4 (Zona dos tanques e digestores) / Pumping Well 4 (Tank and Digester Area)	PB4
Reservatório de Reutilização de Água / Water Reuse Tank	R4	Poço de Bombagem 5 (Reservatório R2) / Pumping Well 5 (R2 Reservoir)	PB5
Reservatório de drenagem de Emergência / Emergency Drainage Tank	R5	Separador de hidrocarbonetos para águas pluviais potencialmente contaminadas / Hydrocarbon Separator for Potentially Contaminated Rain Water	S1
Reservatório estanque de água residual doméstica / Sealed Domestic Wastewater Tank	R6	Separador de hidrocarbonetos para águas pluviais potencialmente contaminadas / Hydrocarbon Separator for Potentially Contaminated Rain Water	S2
Grupo hidropressor de água de processo / Process Water Booster Pump System	GP2	Grupo hidropressor de incêndio / Fire Booster Pump System	GP1
Separadores de hidrocarbonetos da água de lavagem / Hydrocarbon Separators for Wash Water	S4 A/B		

NOTAS / NOTES

- As bocas de incêndio siamesas serão dotadas de válvulas de passagem com abertura por volante, junções de aperto rápido e tampões presos por correntes / The double fire hydrants will be equipped with passage valves with wheel-operated openings, quick release joints and plugs secured by chains.
- As bocas de alimentação duplas na fachada serão dotadas de válvulas de passagem com abertura por volante, junções de aperto rápido e tampões presos por correntes / The double supply inlets on the façade will be equipped with passage valves with handwheel opening, quick release joints and plugs secured by chains.
- A rede de combate a incêndio (rede armada) será executada em aço galvanizado e terá os seguintes diâmetros / The fire-fighting network (installed network) will be made of galvanized steel and will have the following diameters:

- Alimentação a uma boca de incêndio armada: DN50 / Supply to an installed fire hydrant: DN50;
- Alimentação a duas bocas de incêndio armadas: DN50 / Supply to two installed fire hydrants: DN50;
- Alimentação a três bocas de incêndio armadas: DN65 / Supply to three installed fire hydrants: DN65;
- Alimentação a quatro bocas de incêndio armadas (máximo): DN80 / Supply to four installed fire hydrants (max): DN80.


IDENTIFICAÇÃO DOS SISTEMAS DA REDE DE COMBATE A INCÊNDIO / IDENTIFICATION OF THE FIREFIGHTING NETWORK SYSTEMS	SIMBOLOGIA / SYMBOLOGY		MATERIAL / MATERIAL	
	ACIMA DA COTA / ABOVE THE LEVEL	ABAIXO DA COTA / BELOW THE LEVEL	À VISTA EMBEBIDO / VISIBLE	ENTERRADO/ UNDERGROUND
Rede de Incêndio Armada / Installed Firefighting Network			Aço Galvanizado / Galvanized Steel	PEAD PN10 / HDPE PN10
Rede de Incêndio Seca (Alimentação de Emergência) / Dry Firefighting Network (Emergency Supply)			Aço Galvanizado / Galvanized Steel	PEAD PN10 / HDPE PN10
Rede de Admissão de Ar, espumífero / Air Intake System, foaming			Aço Galvanizado / Galvanized Steel	PEAD PN10 / HDPE PN10

SIMBOLOGIA / SYMBOLOGY			
Boca de Incêndio Armada / Installed Fire Hydrant	BIA	Sprinkler	SK
Boca de Incêndio Siamesa / Double Fire Hydrant	BIS	Coluna Seca / Dry Column	CS
Boca de Alimentação Dupla / Dual Supply Inlet	BAD	Coluna Úmida / Wet Column	CH
Marco de Incêndio / Fire Marker	MI	Diâmetro Nominal / Nominal Diameter	DN


J	FL SC	SC	SC	2025-12-05	Projeto de Licenciamento / Licensing
I	FL SC	SC	SC	2025-11-28	Projeto de Licenciamento / Licensing
H	BM	SC	SC	2025-05-23	Projeto de Licenciamento / Licensing
G	BM	SC	SC	2025-05-22	Projeto de Licenciamento / Licensing
F	BM	SC	SC	2025-05-21	Projeto de Licenciamento / Licensing
E	AC BM	SC	SC	2025-04-11	Projeto de Licenciamento / Licensing
D	AC BM	SC	SC	2025-03-07	Projeto de Licenciamento / Licensing
C	AC BM	SC	SC	2025-02-19	Projeto de Licenciamento / Licensing
B	AC BM	SC	SC	2025-01-22	Projeto de Licenciamento / Licensing
A	AC BM	SC	SC	2025-01-20	Projeto de Licenciamento / Licensing
O	AC BM	SC	SC	2025-01-17	Projeto de Licenciamento / Licensing
Rev.	Prepared	Verified	Approved	Date	Description

Sousel Biomethane Plant Unidade de Biometano de Sousel					
Drawing			Specialty		
A01			Redes Hidráulicas Hydraulic Networks		
Fase			Rede de Combate a Incêndio Firefighting Network		
Projeto de Licenciamento Licensing			Planta do Piso Térreo Ground Floor Plan		
AC/BM	SC	SC	2025-05-23	Code	
Designer	Verified	Approved	Date	A01-EF-LPE-HID-000-00-CIV-DWG-401-J	
Notes				Scale	1:500
				Formal	Sheet 401
				Next	Revision J

 


									
Sousel Biomethane Plant Unidade de Biometano de Sousel									
Drawing A01				Specialty Redes Hidráulicas Hydraulic Networks Rede de Combate a Incêndio Firefighting Network Planta do Piso Térreo Edif. B,C e D Ground Floor Plant Building B,C and D					
Phase Projeto de Licenciamento Licensing									
AC/BM	SC	SC	2025-03-23						
Designer	Verified	Approved	Date						
				Code A01-EF-LPE-HID-000-00-CV-ZWG-402-H 1.100 Scale					
Notes				Format A02		Unit mm		Sheet H	

PORMENOR TIPO DA LIGAÇÃO DO MARCO DE ALTA PRESSÃO SALIENTE /
Typical detail of the connection of the protruding high-pressure marker

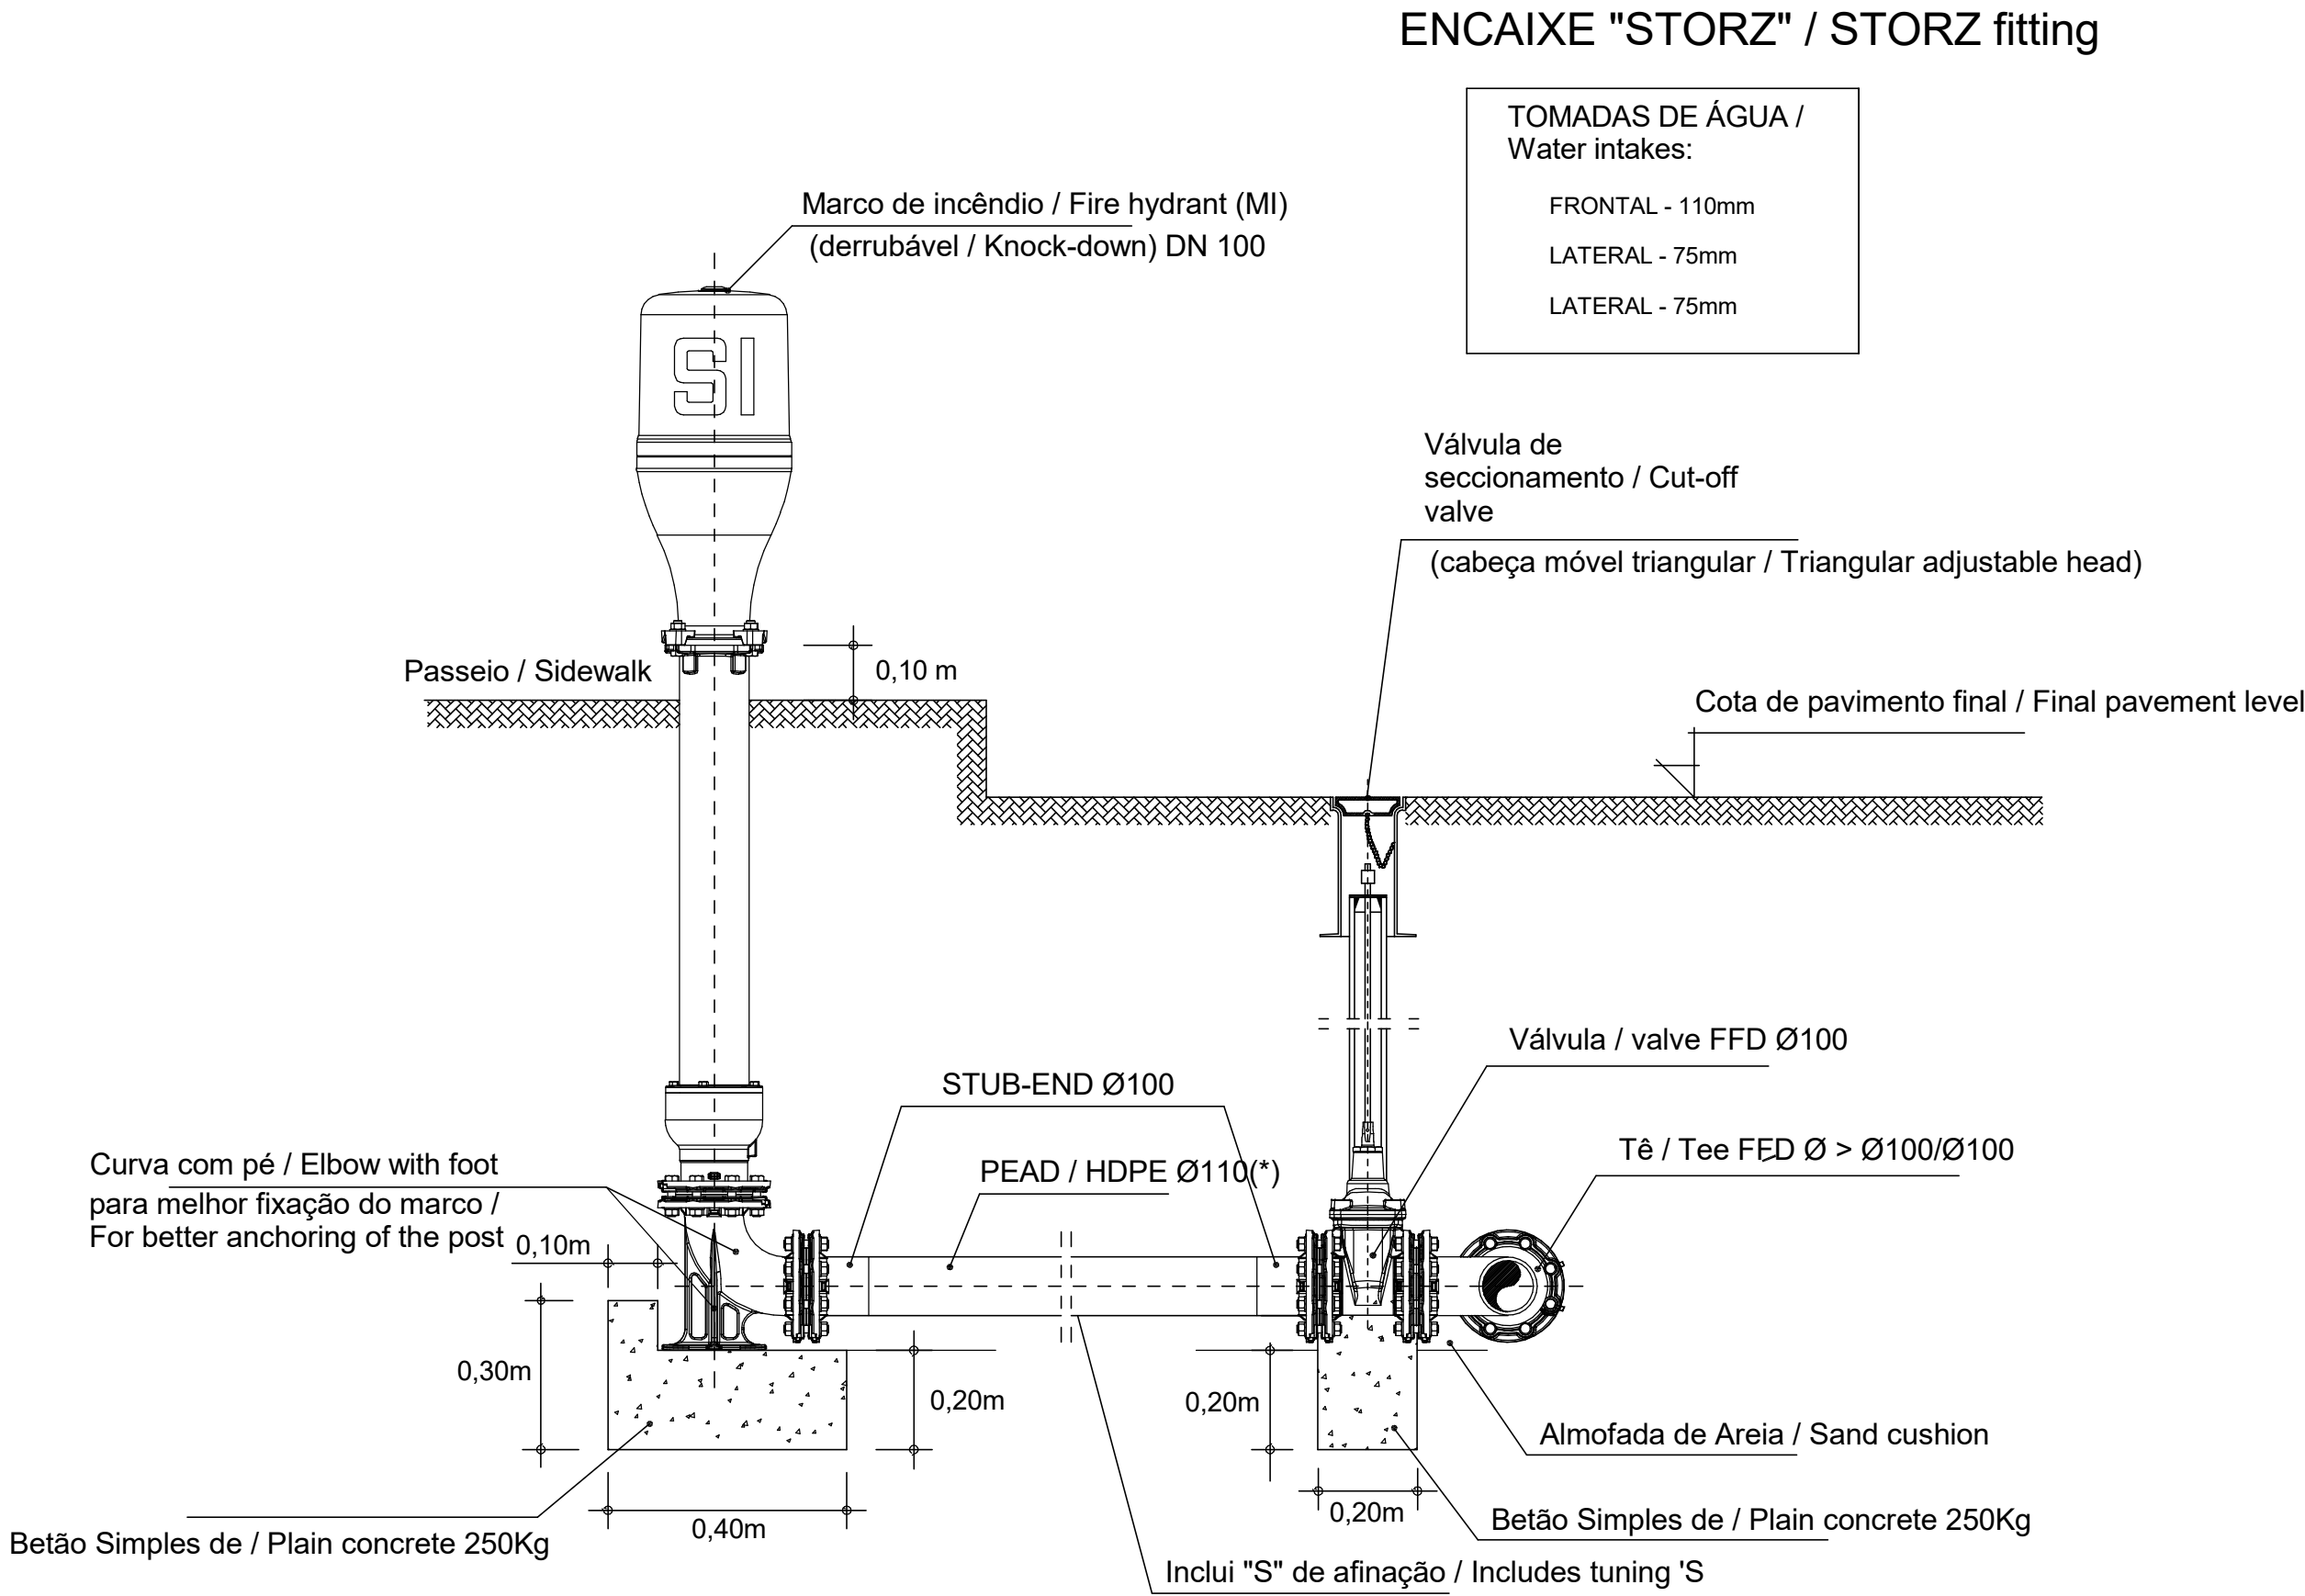

FACULTATIVO: Esses de regulação em altura c/ flange móvel de marco de incêndio / OPTIONAL: Height adjustment S-bends with movable flange for fire hydrant post
(*) Caso o ramal se encontre instalado na faixa de rodagem, a tubagem deverá ser em FFD Ø100 / If the service connection is installed in the roadway, the piping must be FFD Ø100.


MARCO DE INCÊNDIO SALIENTE / Protruding Fire Hydrant

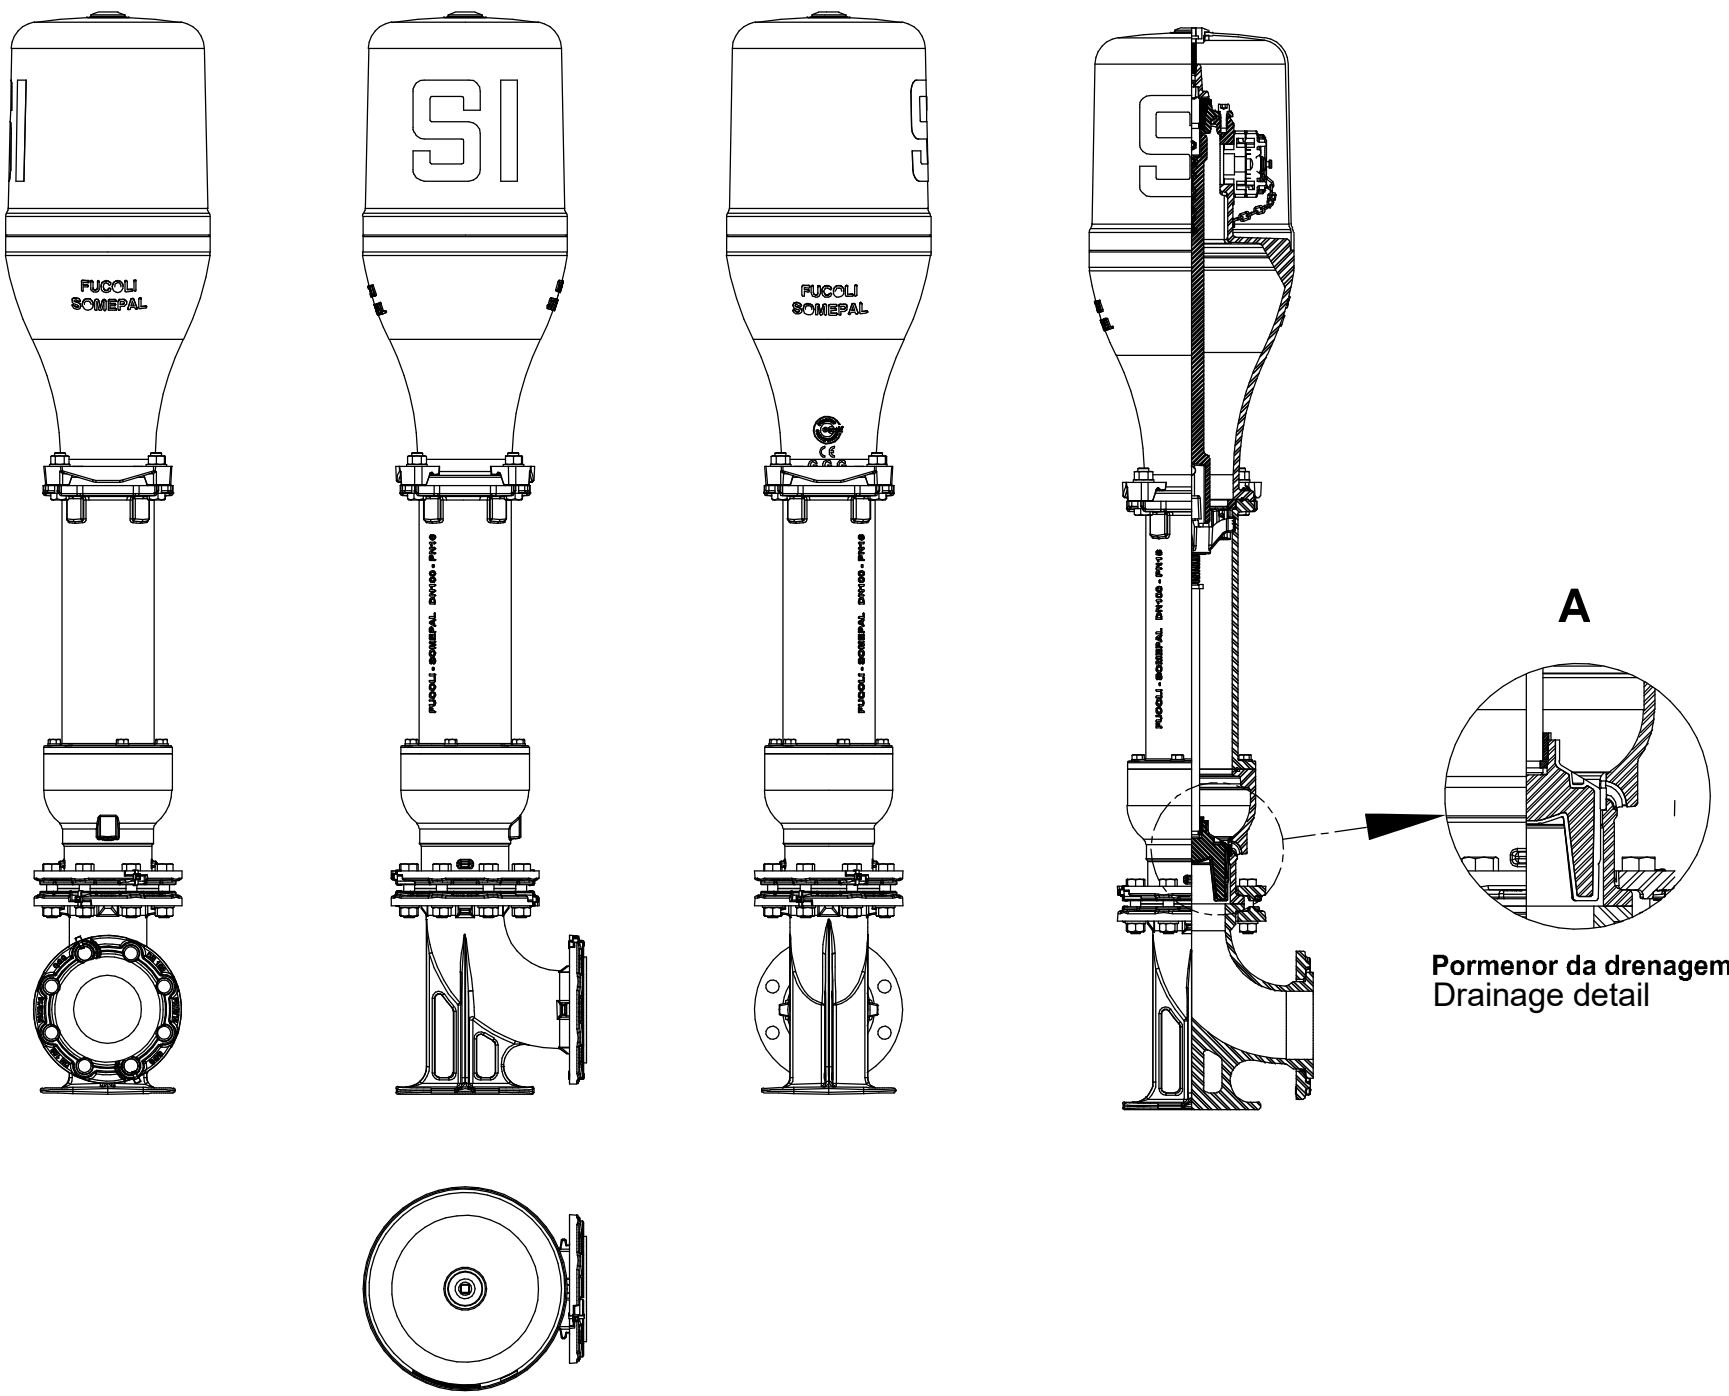

Marco de Incêndio / Fire Hydrant
1 : 70

E	FL SC	SC	SC	2025-12-05	Projeto de Licenciamento / Licensing
D	FL SC	SC	SC	2025-11-28	Projeto de Licenciamento / Licensing
C	AC BM	SC	SC	2025-03-07	Projeto de Licenciamento / Licensing
B	AC BM	SC	SC	2025-02-19	Projeto de Licenciamento / Licensing
A	AC BM	SC	SC	2025-01-20	Projeto de Licenciamento / Licensing
0	AC BM	SC	SC	2025-01-17	Projeto de Licenciamento / Licensing
Rev.	Prepared	Verified	Approved	Date	Description

REGAenergy					
Sousel Biomethane Plant Unidade de Biometano de Sousel					
DrawingA01			Specialty		
FaseProjeto de Licenciamento Licensing			Redes Hidráulicas Hydraulic Networks		
AC BMSCSC2025-05-21			Rede de Combate a Incêndio Firefighting Network		
DesignerVerifiedApprovedDate			Pormenor Marco de Incêndio Fire Hydrant Detail		
CodeA01-EF-LPE-HID-000-00-CIV-DWG-405-E			S/Esc.		
Notes			Format	Sheet405	NextRevisionE
elementofinito					

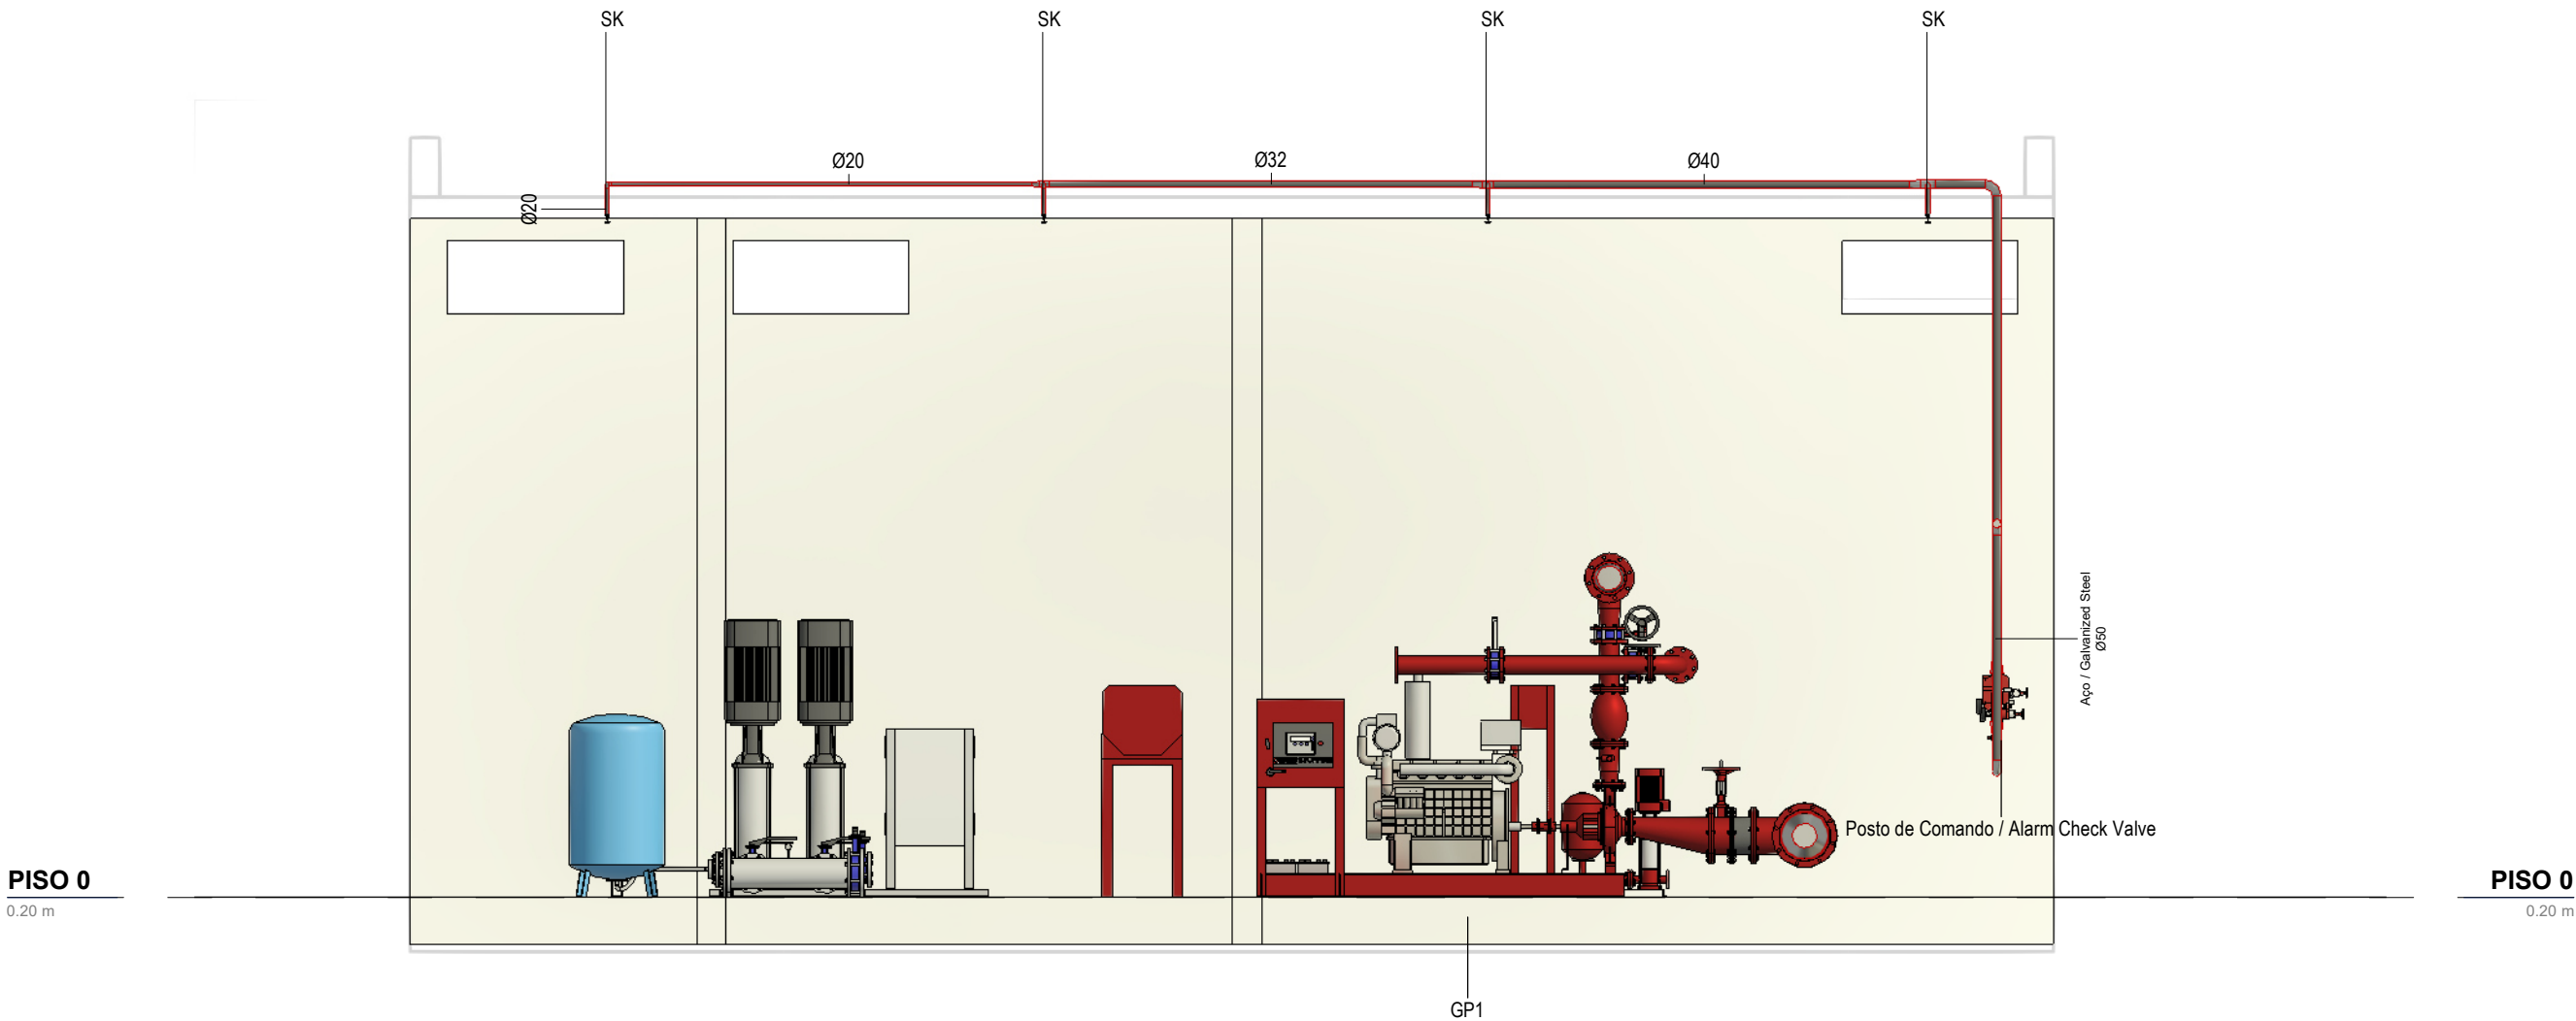


Corte 1-Sprinklers / Section 1- Sprinklers
1 : 50

SIMBOLOGIA / SYMBOLOGY			
Boca de Incêndio Armada / Installed Fire Hydrant	BIA	Sprinkler	SK
Boca de Incêndio Siamesa / Double Fire Hydrant	BIS	Coluna Seca / Dry Column	CS
Boca de Alimentação Dupla / Dual Supply Inlet	BAD	Coluna Úmida / Wet Column	CH
Marco de Incêndio / Fire Marker	MI	Diâmetro Nominal / Nominal Diameter	DN

IDENTIFICAÇÃO DOS SISTEMAS DA REDE DE COMBATE A INCÊNDIO / IDENTIFICATION OF THE FIREFIGHTING NETWORK SYSTEMS	SIMBOLOGIA / SYMBOLOGY		MATERIAL / MATERIAL	
	ACIMA DA COTA / ABOVE THE LEVEL	ABAIXO DA COTA / BELOW THE LEVEL	À VISTA EMBEBIDO / VISIBLE	ENTERRADO/ UNDERGROUND
Rede de Incêndio Armada / Installed Firefighting Network	—	- - -	Aço Galvanizado / Galvanized Steel	PEAD PN10 / HDPE PN10
Rede de Incêndio Seca (Alimentação de Emergência) / Dry Firefighting Network (Emergency Supply)	—	- - -	Aço Galvanizado / Galvanized Steel	PEAD PN10 / HDPE PN10
Rede de Admissão de Ar, espumífero / Air Intake System, foaming	—	- - -	Aço Galvanizado / Galvanized Steel	PEAD PN10 / HDPE PN10


E	FL SC	SC	SC	2025-12-05	Projeto de Licenciamento / Licensing
D	FL SC	SC	SC	2025-11-28	Projeto de Licenciamento / Licensing
C	BM	SC	SC	2025-05-27	Projeto de Licenciamento / Licensing
B	BM	SC	SC	2025-05-21	Projeto de Licenciamento / Licensing
A	AC BM	SC	SC	2025-03-07	Projeto de Licenciamento / Licensing
Rev.	Prepared	Verified	Approved	Date	Description
REGAenergy					
Sousel Biomethane Plant Unidade de Biometano de Sousel					
Drawing A01				Specialty Redes Hidráulicas Hydraulic Networks Rede de Combate a Incêndio Firefighting Network Corte Sprinklers - Edifício N Section Sprinklers - Building N	
Fase Projeto de Licenciamento Licensing					
AC BM	SC	SC	2025-05-27		
Designer	Verified	Aproved	Date		
elementofinito				Code A01-EF-LPE-HID-000-00-CIV-DWG-407-E	
				Scale 1:50	
Notes				Format	Sheet 407
				Next	Revision E

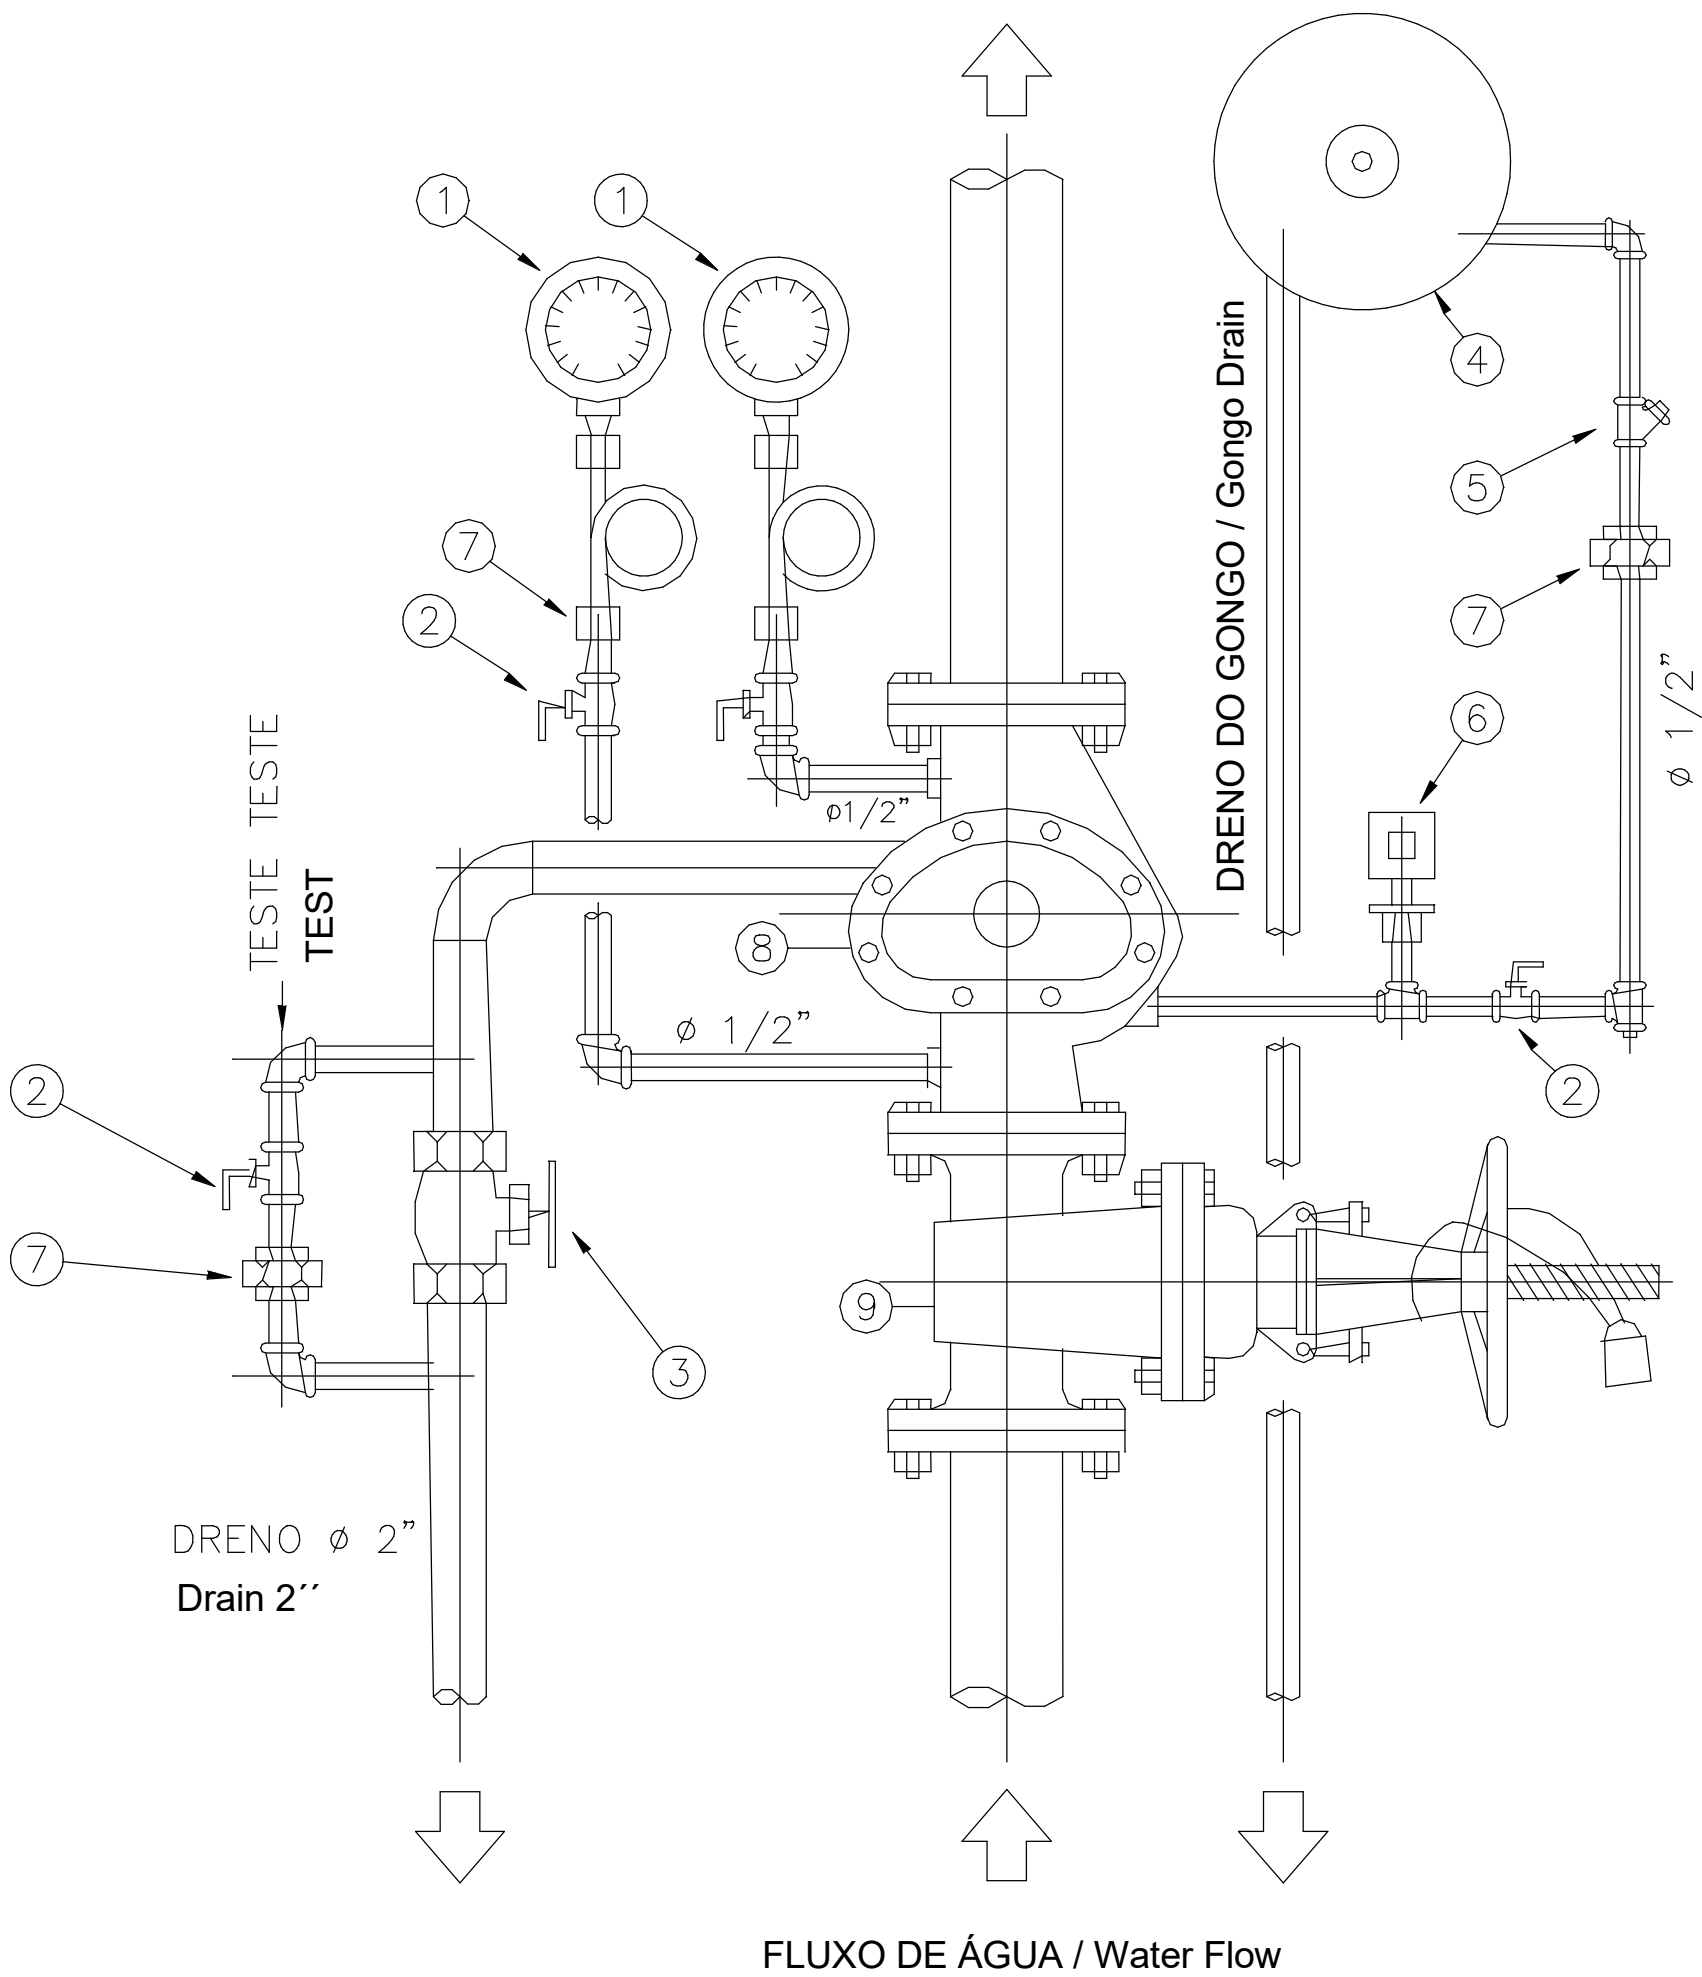

- ① MANOMETROS DE BOURDON - 1/2'' / Bourdon Pressure Gauges - 1/2"
- ② VÁLVULA DE ESFERA / Ball Valve
- ③ VÁLVULA DE GAVETA (DRENO) / Gate Valve (Drain)
- ④ GONGO (MOTOR HIDRAULICO) / Gongo (Hydraulic Motor)
- ⑤ FILTRO "Y" / Y-Strainer
- ⑥ PRESSOSTATO SIMPLES (DIFERENCIAL FIXO) / Simple Pressure Switch (Fixed Differential)
- ⑦ UNIÃO / Union
- ⑧ VÁLVULA DE RETENÇÃO - GOVERNO E ALARME GOV / Check Valve - Governing and Alarm (GOV)
- ⑨ VÁLVULA GAVETA - HASTE ASCENDENTE / Gate Valve - Rising Stem

Posto de Comando / Alarm Check Valve
1 : 70

C	FL SC	SC	SC	2025-12-05	Projeto de Licenciamento / Licensing
B	FL SC	SC	SC	2025-11-28	Projeto de Licenciamento / Licensing
A	AC BM	SC	SC	2025-03-07	Projeto de Licenciamento / Licensing
Rev.	Prepared	Verified	Approved	Date	Description
REGAenergy					
Sousel Biomethane Plant Unidade de Biometano de Sousel					
DrawingA01				Specialty Redes Hidráulicas Hydraulic Networks Rede de Combate a Incêndio Firefighting Network Pormenor Posto de Comando Alarm Check Valve Detail	
FaseProjeto de Licenciamento Licensing					
AC BM	SC	SC	2025-05-21		
Designer	Verified	Aproved	Date		
elementofinito				CodeA01-EF-LPE-HID-000-00-CIV-DWG-408-C	ScaleS/Esc.
				Notes	FormatSheet408

 

NOTAS / NOTES


1. As boças de injeção são usadas sendo distribuídas de 4 a 6 valvas de passagem com abertura por válvulas, larguras de aperto rápido e tempos por conexão / The double flow injectors are equipped with passage valves with wheel-operated opening, quick release joints and pass secured by cones


2. A boça de alimentação rápida fixada sobre as boças de injeção com um cone por válvulas / A quick flow of the injectors is fixed on the injectors with a cone by valves

3. A rede de contatos a injeção rápida, injetores e encaixados em um galvanizado a frio ou segurado filetes / The free-flying network (isolated network) will be made of galvanized steel and will have the following dimensions:

- Alimentação a uma boca de injeção amarela (DMS) / Supply to one installed free fly injectors (DMS)
- Alimentação a duas bocas de injeção amarelas (DMS) / Supply to two installed free fly injectors (DMS)
- Alimentação a três bocas de injeção amarelas (DMS) / Supply to three installed free fly injectors (DMS)
- Alimentação a quatro bocas de injeção amarelas (injetores) (DMS) / Supply to four installed free fly injectors (DMS)

IDENTIFICAÇÃO DOS SISTEMAS DA REDE DE COMBATE A INCÊNDIO / IDENTIFICATION OF THE FIREFIGHTING NETWORK SYSTEMS	SIMBOLOGIA / SYMBOLOLOGY	MATERIAL / MATERIAL
	ACIMA DA COTA / ABOVE THE LEVEL	ABAIXO DA COTA / BELOW THE LEVEL
	À VISTA EMBERSO / VISIBLE	ENTERRADO / UNDERGROUND
Rede de Incêndio Armada / Installed Firefighting Network		Aço Galvanizado / Galvanized Steel HEAD PFO PNT0
Rede de Incêndio Seca (Armazenagem de Emergência) / Dry Firefighting Network (Emergency Supply)		Aço Galvanizado / Galvanized Steel HEAD PFO PNT0
Rede de Admissão de Ar, esputim / Air intake System, tamping		Aço Galvanizado / Galvanized Steel HEAD PFO / HPC0 PNT0

 			
Sousel Biomethane Plant Unidade de Biometano de Sousel			
Empresa AZT		Actividade Redes Hidráulicas Hydraulic Networks Rede de Combate a Inundações Inundation Network Vista 3D - Rede Inundações (Paralelismo Tipo) 3D View - Free Network (Type Definition)	
Tipo Projeto de Licenciamento Licensing		Modelo 3D	
Software Bentley		Formato DWG	
Período 2024-2025		Localização Portugal	
Estado Em Curso		Valor 150.000,00 €	
Responsável João Pereira		Contacto 9100 000 000	
Website www.azt.pt		Website www.regaenergy.com	
Logótipo 		Logótipo 	

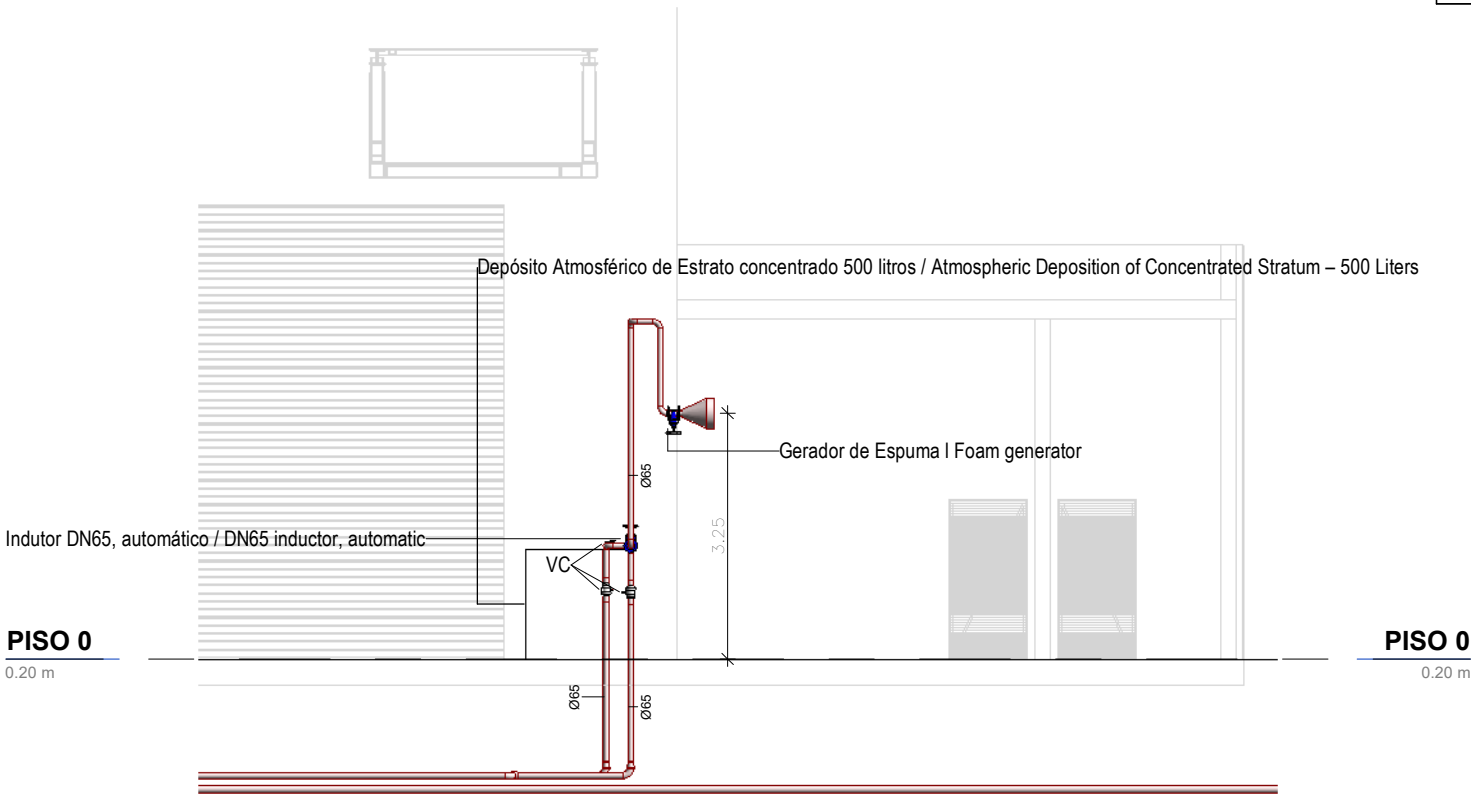

SIMBOLOGIA / SYMBOLOGY			
Boca de Incêndio Armada / Installed Fire Hydrant	BIA	Sprinkler	SK
Boca de Incêndio Siamesa / Double Fire Hydrant	BIS	Coluna Seca / Dry Column	CS
Boca de Alimentação Dupla / Dual Supply Inlet	BAD	Coluna Úmida / Wet Column	CH
Marco de Incêndio / Fire Marker	MI	Diâmetro Nominal / Nominal Diameter	DN

Corte 2-Gerador de Espuma / Section 2- Foam Generator
1 : 100

IDENTIFICAÇÃO DOS SISTEMAS DA REDE DE COMBATE A INCÊNDIO / IDENTIFICATION OF THE FIREFIGHTING NETWORK SYSTEMS	SIMBOLOGIA / SYMBOLOGY		MATERIAL / MATERIAL	
	ACIMA DA COTA / ABOVE THE LEVEL	ABAIXO DA COTA / BELOW THE LEVEL	À VISTA EMBEBIDO / VISIBLE	ENTERRADO/ UNDERGROUND
Rede de Incêndio Armada / Installed Firefighting Network			Aço Galvanizado / Galvanized Steel	PEAD PN10 / HDPE PN10
Rede de Incêndio Seca (Alimentação de Emergência) / Dry Firefighting Network (Emergency Supply)			Aço Galvanizado / Galvanized Steel	PEAD PN10 / HDPE PN10
Rede de Admissão de Ar, espumífero / Air Intake System, foaming			Aço Galvanizado / Galvanized Steel	PEAD PN10 / HDPE PN10

E	FL SC	SC	SC	2025-12-05	Projeto de Licenciamento / Licensing
D	FL SC	SC	SC	2025-11-28	Projeto de Licenciamento / Licensing
C	BM	SC	SC	2025-05-27	Projeto de Licenciamento / Licensing
B	BM	SC	SC	2025-05-23	Projeto de Licenciamento / Licensing
A	BM	SC	SC	2025-05-21	Projeto de Licenciamento / Licensing
Rev.	Prepared	Verified	Approved	Date	Description
REGAenergy					
Sousel Biomethane Plant Unidade de Biometano de Sousel					
Drawing A01			Specialty Redes Hidráulicas Hydraulic Networks Rede de Combate a Incêndio Firefighting Network Corte Gerador de Espuma - Edifício D, Reservatório de Gasóleo I Section Foam Generator - Building D, Diesel Tank		
Fase Projeto de Licenciamento Licensing					
AC BM	SC	SC	2025-05-27		
Designer	Verified	Aproved	Date		
			Code A01-EF-LPE-HID-000-00-CIV-DWG-410-E		Scale 1:50
			Notes	Format 410	Next Revision E

Índice de Peças Desenhadas da Rede de Drenagem de Águas Residuais Industriais I Industrial Wastewater Drainage Network				
Núm. / Number	Sub-Especialidade / Specialty	Título / Title	Rev. / Revision	Data / Date
001	Geral General	Planta de Implantação Geral I Implantation Plant	E	2025-12-05
501	Rede de Drenagem de Águas Residuais Industriais I Industrial Wastewater Drainage Network	Planta Geral da Rede de Águas Residuais Industriais I Industrial Wastewater Drainage General Plan	G	2025-12-05
502	Rede de Drenagem de Águas Residuais Industriais I Industrial Wastewater Drainage Network	Planta Geral da Rede de Serviço de Água não Potável (Rede Sobrepressão) I General Plan of the Non-Potable Water Distribution System (Pressurized Network)	C	2025-12-05
503	Rede de Drenagem de Águas Residuais Industriais I Industrial Wastewater Drainage Network	Rede Sobrepressão - Edifício E, F I Pressurized Network - Building E, F	C	2025-12-05
504	Rede de Drenagem de Águas Residuais Industriais I Industrial Wastewater Drainage Network	Rede Sobrepressão - Edifício C,D I Pressurized Network - Building C,D	C	2025-12-05
505	Rede de Drenagem de Águas Residuais Industriais I Industrial Wastewater Drainage Network	Planta Geral da Rede de Drenagem das Lavagem I Washwater Drainage General Plan	D	2025-12-05
506	Rede de Drenagem de Águas Residuais Industriais I Industrial Wastewater Drainage Network	Planta da Drenagem das Água de Lavagens I Washwater Drainage Plan	D	2025-12-05
507	Rede de Drenagem de Águas Residuais Industriais I Industrial Wastewater Drainage Network	Corte Caminho Caixas de Visita- Rede de Lavagens I Inspection Chambers- Washing Network Section	C	2025-12-05
508	Rede de Drenagem de Águas Residuais Industriais I Industrial Wastewater Drainage Network	Corte Drenagem do Lava-Olhos I Eyewash Drainage Detail	D	2025-12-05
509	Rede de Drenagem de Águas Residuais Industriais I Industrial Wastewater Drainage Network	Corte Ralo Pavimento Edifício D Lavagens I Floor Drain Building D Section	C	2025-12-05
510	Rede de Drenagem de Águas Residuais Industriais I Industrial Wastewater Drainage Network	Corte do Separador de Hidrocarbonetos- Rede de Lavagens I Oil Water Separator- Washing Network Section	C	2025-12-05
511	Rede de Drenagem de Águas Residuais Industriais I Industrial Wastewater Drainage Network	Corte Tipo da Rede de Serviço de Água não Potável I Non-Potable Water Service Network	C	2025-12-05
512	Rede de Drenagem de Águas Residuais Industriais I Industrial Wastewater Drainage Network	Corte Ligação Reservatório de Reaproveitamento ao de Reutilização de Água I Section of the Connection Between the Rainwater Storage Tank and The Water Reuse Tank	C	2025-12-05
513	Rede de Drenagem de Águas Residuais Industriais I Industrial Wastewater Drainage Network	Vista 3D- Zona dos Tanques Enterrados I 3D View- Buried Tank Area	D	2025-12-05
514	Rede de Drenagem de Águas Residuais Industriais I Industrial Wastewater Drainage Network	Pormenor Tipo Separador de Hidrocarbonetos I Oil Water Separator Detail	C	2025-12-05
515	Rede de Drenagem de Águas Residuais Industriais I Industrial Wastewater Drainage Network	Pormenor Tipo Reservatório Reaproveitamento de Pluviais I Rainwater Storage Tank	C	2025-12-05
516	Rede de Drenagem de Águas Residuais Industriais I Industrial Wastewater Drainage Network	Pormenor Tipo Caixas Redondas I Round Manholes Detail	C	2025-12-05
517	Rede de Drenagem de Águas Residuais Industriais I Industrial Wastewater Drainage Network	Pormenor Tipo Caixas Quadradas I Square Manholes Detail	C	2025-12-05
518	Rede de Drenagem de Águas Residuais Industriais I Industrial Wastewater Drainage Network	Pormenor Tipo Poço de Bombagem I Standard Pumping Pit Detail	C	2025-12-05

G	FL SC	SC	SC	2025-12-05	Projeto de Licenciamento / Licensing
F	FL SC	SC	SC	2025-11-28	Projeto de Licenciamento / Licensing
E	FL SC	SC	SC	2025-11-21	Projeto de Licenciamento / Licensing
D	FL SC	SC	SC	2025-11-10	Projeto de Licenciamento / Licensing
C	BM	SC	SC	2025-06-13	Projeto de Licenciamento / Licensing
B	BM	SC	SC	2025-05-21	Projeto de Licenciamento / Licensing
A	BM	SC	SC	2025-05-07	Projeto de Licenciamento / Licensing
Rev.	Prepared	Verified	Approved	Date	Description



Sousel Biomethane Plant | Unidade de Biometano de Sousel

DrawingA01		Specialty Redes Hidráulicas Hydraulic Networks Rede de Drenagem de Águas Residuais Industriais I Industrial Wastewater Drainage Network Índice de Peças Desenhadas I Drawings Index					
FaseProjeto de Licenciamento Licensing							
BM	SC					SC	2025-06-13
Designer	Verified					Aproved	Date
		CodeA01-EF-LPE-HID-000-00-CIV-DWG-500-G			ScaleS/Esc.		
		Notes		Format	Sheet500	Next	RevisionG

NOTAS / NOTES


1. Todas as dimensões constantes no projeto deverão ser confirmadas no Projeto de Arquitetura / All dimensions contained in the project must be confirmed in the Architectural Project
2. Todas as tubagens e acessórios da rede de abastecimento de água deverão ser certificadas / All pipes and accessories in the water supply network must be certified
3. A solução deverá ser submetida à aprovação da fiscalização antes da compra ou montagem de qualquer equipamento, circuito ou reservatório / The solution must be submitted for inspection approval before the purchase or assembly of any equipment, circuit or reservoir
4. A rede de recolhecimento de água quente deverá situar-se a uma cota superior, seguindo-se às redes de água quente e f.az, respetivamente / The hot water recirculation network should be located at a higher level, following by the hot and cold water networks, respectively

SIMBOLÓGIA / SYMBOLLOGY			
Válvula de Corte / Cut-off Valve	VC	Bomba de Recirculação / Recirculation Pump	BRC
Válvula de Retenção / Check Valve	VR	Bomba de Calor / Heat Pump	BC
Válvula de Bóia / Float Valve	VB	Contador Totalizador / Totalizer Counter	CT
Válvula Anti-polluição / Anti-Pollution Valve	VAP	Depósito de Águas Quentes Sanitárias / Sanitary hot water tank	DAQS

IDENTIFICAÇÃO DOS SISTEMAS DE ABASTECIMENTO DE ÁGUA / IDENTIFICATION OF WATER SUPPLY SYSTEMS	SIMBOLÓGIA / SYMBOLLOGY		MATERIAL / MATERIAL	
	ACIMA DA COTA / ABOVE THE LEVEL	ABAIXO DA COTA / BELOW THE LEVEL	À VISTA EMBEIDIDO / VISIBLE	ENTERRADO / UNDERGROUND
Rede de Abastecimento de Água Fria / Cold Water Supply Network			Multicamada PN20 / Multilayer PN20	PEAD PN20 / HDPE PN20
Rede de Abastecimento de Água Quente / Hot Water Supply Network			Multicamada PN20 / Multilayer PN20	PEAD PN20 / HDPE PN20
Rede de Serviços de Água não Potável / Non-Potable Water Service Network			PP-R PN20	PEAD PN20 / HDPE PN20
Rede de Serviços de Água do Poço / Well Water Service Network			PP-R PN20	PEAD PN20 / HDPE PN20
Rede de Processo Água não Potável / Non-Potable Water Process Network			PP-R PN20	PEAD PN20 / HDPE PN20
Rede de Drenagem Equipamentos / Drainage Network Equipment			PP-R PN20	PEAD PN20 / HDPE PN20
Rede de Recarga do Reservatório de Recirculação / Recharge Reservoir Recharge Network			PP-R PN20	PEAD PN20 / HDPE PN20

G	FL	SC	SC	2025-12-05	Projeto de Licenciamento / Licensing
F	FL	SC	SC	2025-11-28	Projeto de Licenciamento / Licensing
E	FL	SC	SC	2025-11-21	Projeto de Licenciamento / Licensing
D	FL	SC	SC	2025-11-11	Projeto de Licenciamento / Licensing
C	BM	SC	SC	2025-06-25	Projeto de Licenciamento / Licensing
B	BM	SC	SC	2025-05-21	Projeto de Licenciamento / Licensing
A	BM	SC	SC	2025-05-07	Projeto de Licenciamento / Licensing
Rev.	Prepared	Verified	Approved	Date	Description


			
Sousel Biomethane Plant Unidade de Biometano de Sousel			
AD1			
Specialty			
Redes Hidráulicas Hydraulic Networks			
Rede de Drenagem de Águas Residuais Industriais Industrial Wastewater Drainage Network			
Planta Geral da Rede de Águas Residuais Industriais Industrial Wastewater Drainage General Plan			
Projeto de Licenciamento Licensing			
BM	SC	SC	2025-06-25
Integral	Vertical	Accessories	Other
Code			Scale
A01-EF-LPE-HID-000-00-CIV-DWG-S01-G			1:500
Relief	Format	Sheet	Next
		S01	G

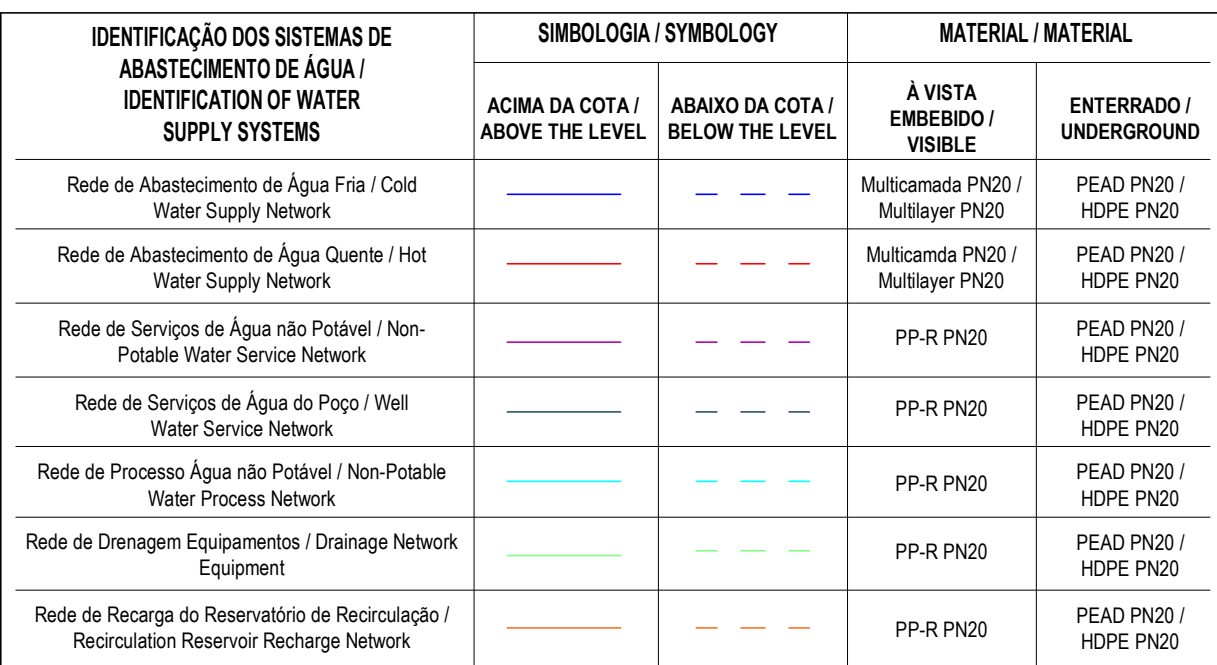

B	PL	SC	SC	2015-12-05	Projeto de Licenciamento / Licensing
C	PL	SC	SC	2015-11-28	Projeto de Licenciamento / Licensing
B	PL	SC	SC	2015-11-27	Projeto de Licenciamento / Licensing
Rev.	Prepared	Verified	Approved	Release Date	Description



Sousel Biomethane Plant Unidade de Biometano de Sousel					
document	A21		Rede Distributiva 19 Paralelos Nerveais Rede de Transportes de Gases Distributivos Industriais / Industrial Gaseous Distribution Network Rede de Gases de Baixa Pressão para o Bairro do Sousel (Rede Subpressões) Gaseous Pipe for the Low Pressure Area (Subpressure Network) "Pressure Distribution Network"		
RM	SC	SC	2015-03-26	A31 EP-LPE-106-006-05-CH-DWG-020	
			INT		

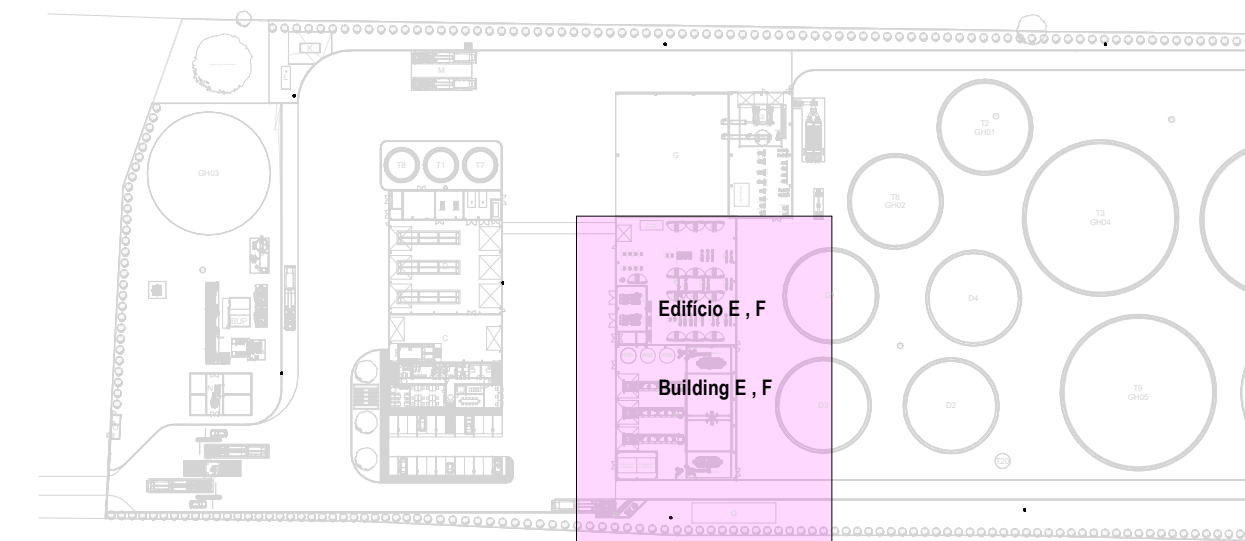

EQUIPAMENTO / EQUIPMENT	CÓDIGO / CODE	CAUDAL / FLUW	EQUIPAMENTO / EQUIPMENT	CÓDIGO / CODE	CAUDAL / FLUW
Bacia de Retete / Toilet	Br	0.10	Módulo / Urinal	Mb	0.15
Lavatório / Washbasin	Lv	0.10	Máquina Lava-Louça / Dishwasher	Ml	0.15
Bide / Bidet	Bd	0.10	Pia Lava-Louça / Dishwasher Sink	Li	0.20
Chuveiro Higiênico / Hygienic shower	Cg	0.10	Máquina Lava-Roupa / Washing machine	Mb	0.20
Máquina de Deter / Ice Machine	Mq	0.10	Tanque / Tank	Tq	0.20
Equipamento / Equipment	Eq	0.10	Torneira de Serviço / Service Tap	Ts	0.20
Chuveiro / Shower	Ch	0.15	Banheira / Bath	Ba	0.25
Torneira C/P / C/P Service Tap	Ta(c)	0.70	Torneira Deter/Deterior / Deterioration Service Tap	Ta(d)	0.06
Torneira Sincrona / Sincroner Service Tap	Ta(s)	0.83	Centífuga / Centrifuge	Ta(c)	18.33

NOTAS / NOTES

1. Todas as dimensões constantes no projeto deverão ser confirmadas no Projeto de Arquitetura / All dimensions contained in the project must be confirmed in the Architectural Project
2. Todas as tubagens e acessórios de rede de abastecimento de água deverão ser certificadas / All pipes and accessories in the water supply network must be certified
3. A solução deverá ser submetida à aprovação da fiscalização antes da compra ou montagem de qualquer equipamento, circuito ou reservatório / The solution must be submitted for inspection approval before the purchase or assembly of any equipment, circuit or reservoir
4. A rede de recirculação de água quente deverá situar-se a uma nível superior, segundo os eixos de água quente e fria, respetivamente / The hot water recirculation network should be located at a higher level, followed by the hot and cold water networks, respectively

SINBOLOGIA / SYMBOLOGY


Valvula de Corte / Cut-off Valve	VC	Bomba de Recirculação / Recirculation Pump	BRC
Valvula de Retenção / Check Valve	VR	Bomba de Calor / Heat Pump	BC
Valvula de Bóia / Float Valve	VB	Contador Totalizador / Totalizer Counter	CT
Valvula Anti-polluição / Anti-Pollution Valve	VAP	Depósito de Águas Quentes Sanitárias / Sanitary hot water tank	DAQS

IDENTIFICAÇÃO DOS SISTEMAS DE ABASTECIMENTO DE ÁGUA / IDENTIFICATION OF WATER SUPPLY SYSTEMS	SIMBOLOGIA / SYMBOLLOGY		MATERIAL / MATERIAL	
	ACIMA DA COTA / ABOVE THE LEVEL	ABAXO DA COTA / BELOW THE LEVEL	A VISTA EMBERSO / UNDERGROUND	
Rede de Abastecimento de Água Frio / Cold Water Supply Network			Multicamada P202 / Multilayer P202	PEAD P202 / HDPE P202
Rede de Abastecimento de Água Quente / Hot Water Supply Network			Multicamada P202 / Multilayer P202	PEAD P202 / HDPE P202
Rede de Saneamento de Água Não Potável / Non-Potable Water Service Network			PP-R P202	PEAD P202 / HDPE P202
Rede de Serviço de Água Potável / Potable Water Service Network			PP-R P202	PEAD P202 / HDPE P202
Rede de Processo Água Potável / Potable Water Process Network			PP-R P202	PEAD P202 / HDPE P202
Rede de Drenagem Equipamentos / Drainage Network (Equipment)			PP-R P202	PEAD P202 / HDPE P202
Rede de Recarga de Reservatório de Recirculação / Recirculation Reservoir Recharge Network			PP-R P202	PEAD P202 / HDPE P202

EQUIPAMENTO / EQUIPMENT	CÓDIGO / CODE	EQUIPAMENTO / EQUIPMENT	CÓDIGO / CODE
Rese de Captação / Bonafide	W1	Poço de Bombagem 1 (CP1) / Pumping Well 1 (CP1)	P81
Reservatório de Água de Injeção / Fire Water Tank	R1	Poço de Bombagem 2 (Desobstruador) / Pumping Well 2 (Desobstruador)	P82
Reservatório de Água de Processo / Process Water Tank	R2	Poço de Bombagem 3 (Somerset) / Pumping Well 3 (Somerset)	P83
Reservatório de Regeneração de Águas / Purified Water Storage Tank	R3	Poço de Bombagem 4 (Zona dos tanques e digestores) / Pumping Well 4 (Tank and Digester Area)	P84
Reservatório de Reabastecimento de Águas / Water Reuse Tank	R4	Poço de Bombagem 5 (Reservatório R2) / Pumping Well 5 (Reservoir)	P85
Reservatório de Emergência de Emergência / Emergency Drerage Tank	R5	Separador de Hidrocarbonetos para águas pluviais potencialmente contaminadas / Hydrocarbon Separator for Potentially Contaminated Rain Water	S1
Reservatório estancado de água residual doméstica / Sealed Domestic Wastewater Tank	R6	Separador de Hidrocarbonetos para águas pluviais potencialmente contaminadas / Hydrocarbon Separator for Potentially Contaminated Rain Water	S2
Grupo Introdutor de Água de processo / Process Water Booster Pump System	GP2	Grupo Introdutor de Injeção / Fire Booster Pump System	GP1
Separadores de Hidrocarbonetos de Água de lavagem / Hydrocarbon Separators for Wash Water	SA AB		

C	FL SC	SC	SC	2025-12-05	Projeto de Licenciamento / Licensing
B	FL SC	SC	SC	2025-11-28	Projeto de Licenciamento / Licensing
A	BW	SC	SC	2025-05-07	Projeto de Licenciamento / Licensing
Rev.	Prepared	Verified	Approved	Date	Description


Sousel Biomethane Plant Unidade de Biometano de Sousel					
A01					Resumo
Título	Projeto de Licitação Licensing				Redes Industriais Hydraulic Networks
IM	SC	SF	SECT	2025-05-21	Rede de Tratamento de Águas Residuárias Industriais Industrial Wastewater Drainage network
Revisão	Unidade	Setor	Operação	Data	Rede Soterrânea Earthless E.F. Pressurized Network - Building E.P.
A01-EPL-FPE-HB-000-00-CNV-MGS-SOC-3					150001 25
Revisão	Código	Valor	Quantidade	Unidade	
		€(R\$)	500	m	C

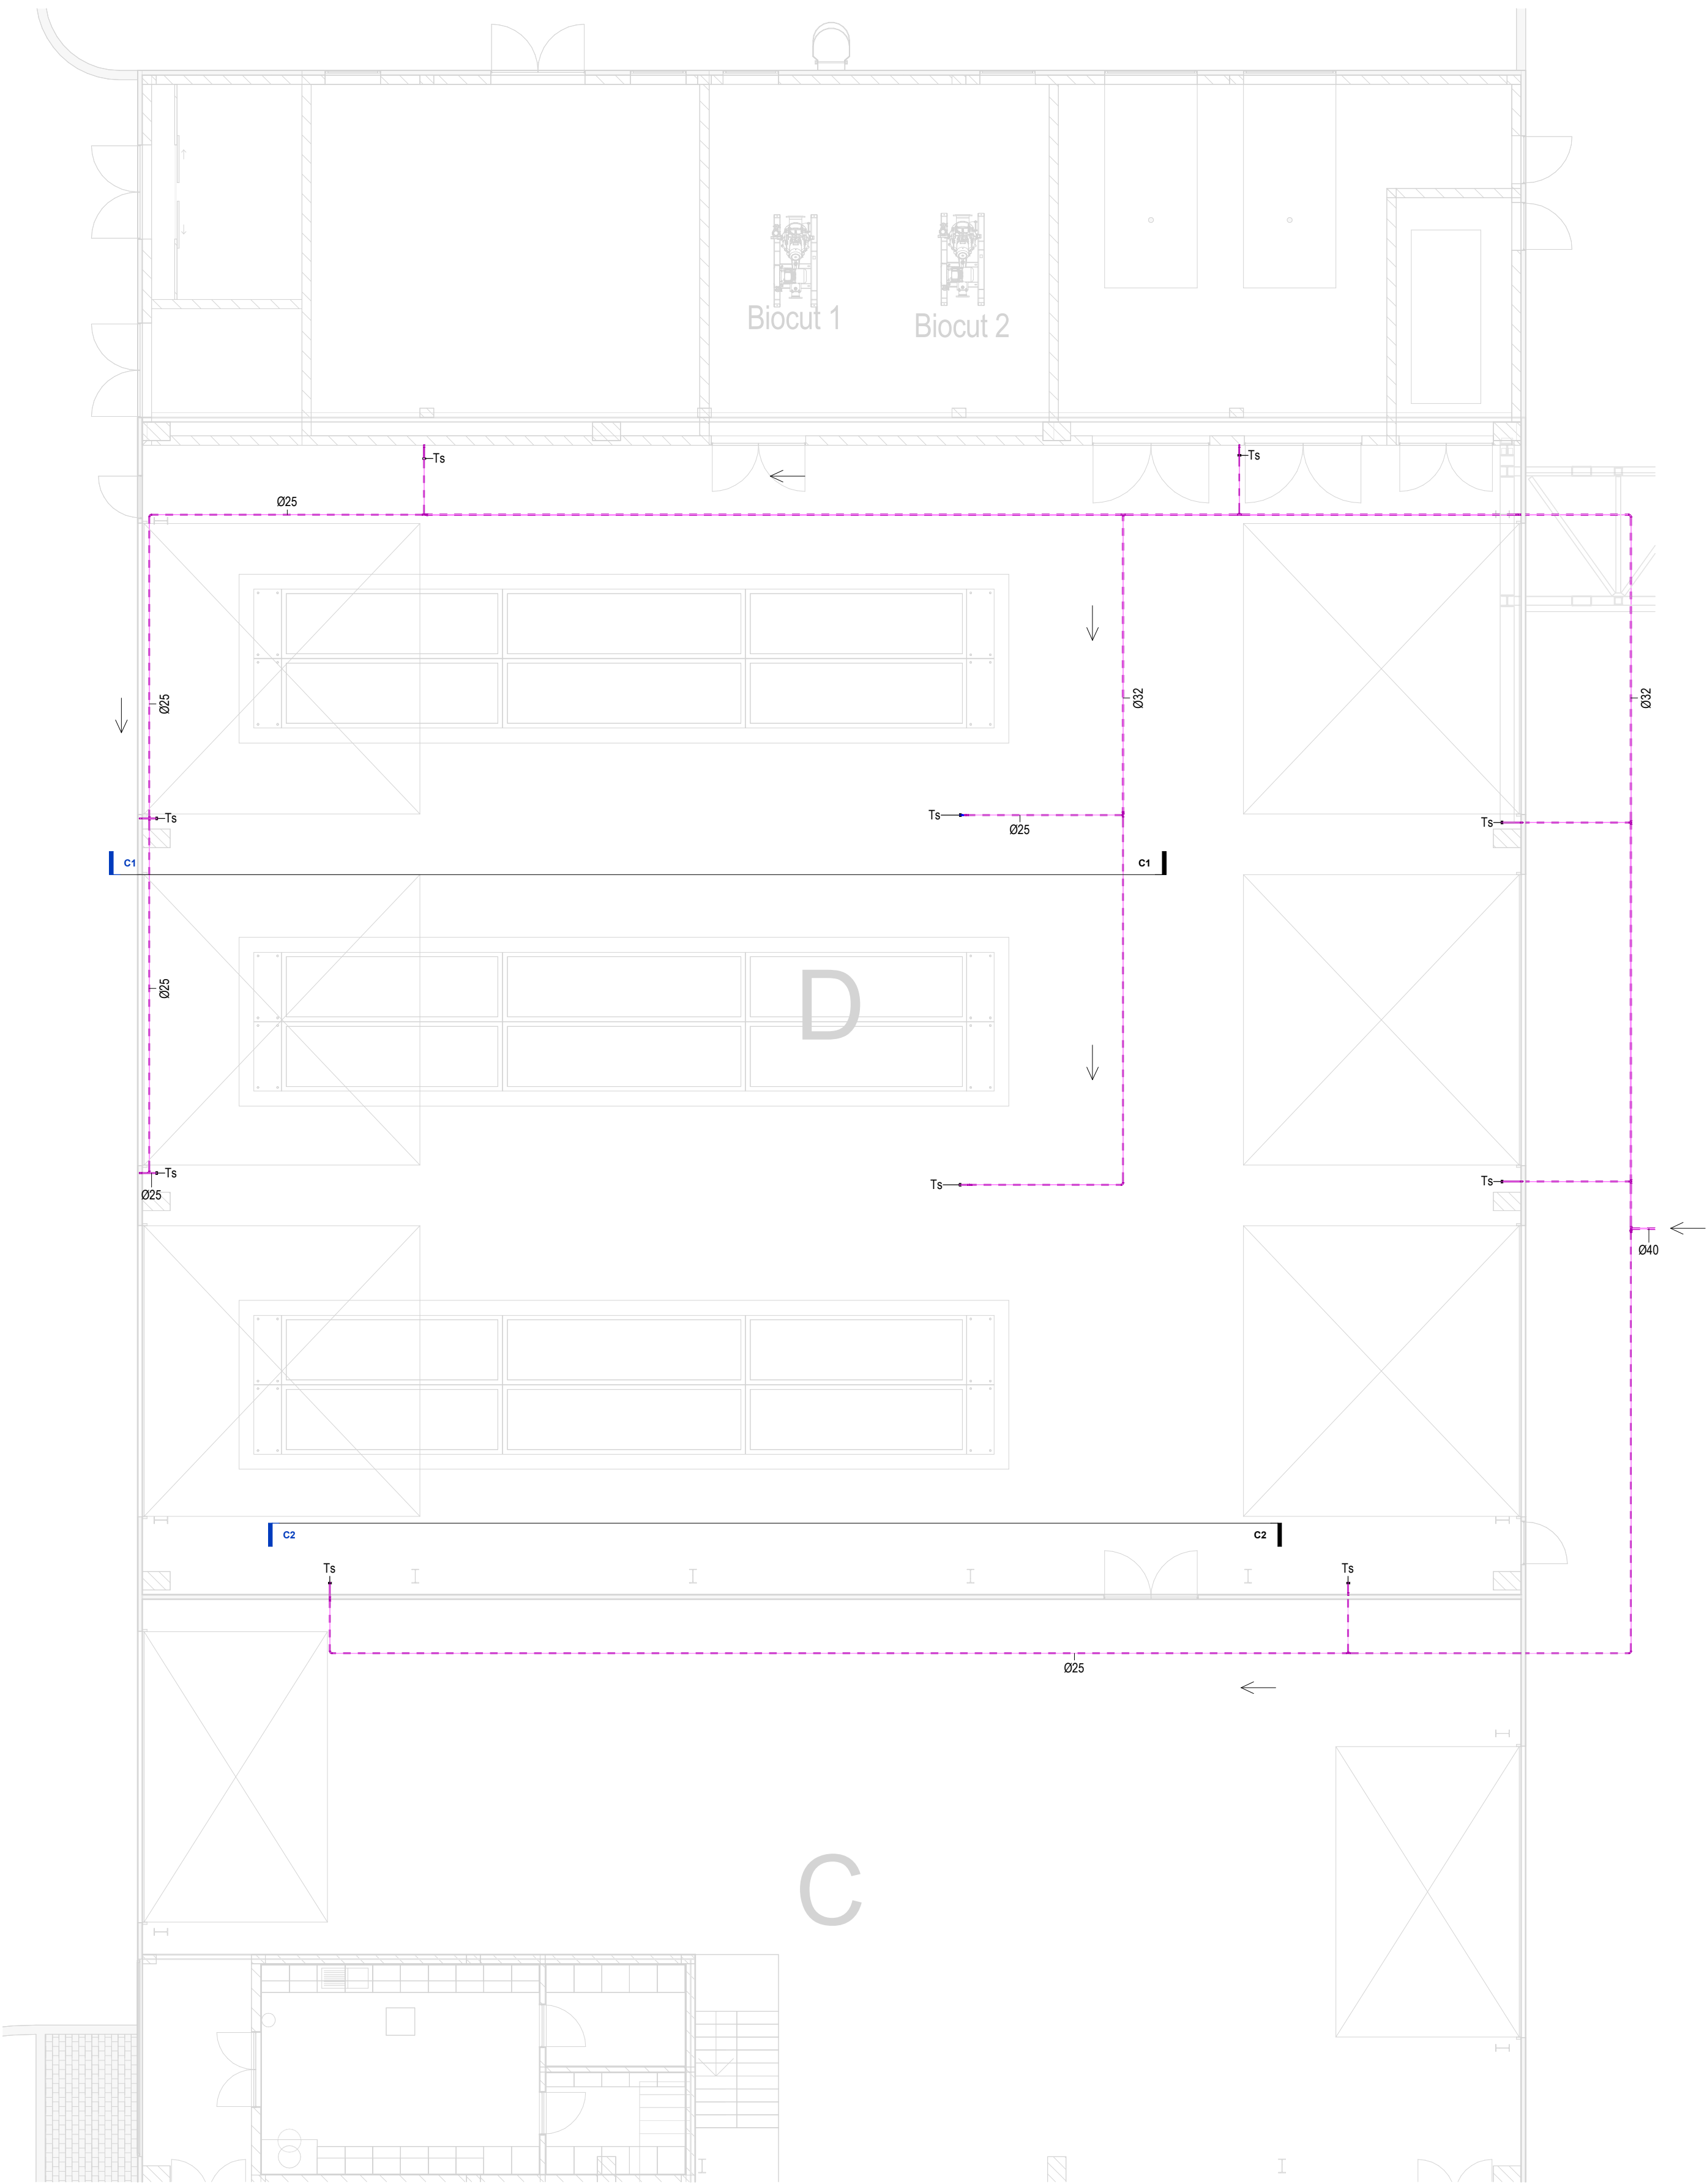


Plantal Piso Térreo Edi C, D / Ground Floor Plan- Building C, D
1 : 100



C2- Corte rede de Processos / C2- Process Network Section
1 : 100

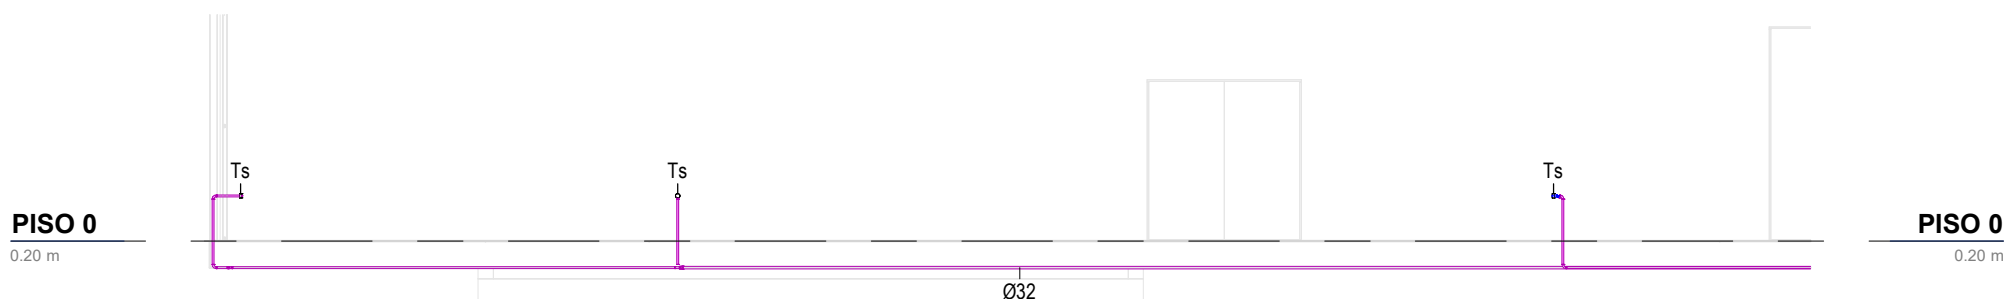

C1-Corte Rede de Lavagens / C1- Washing Network Section
1 : 100

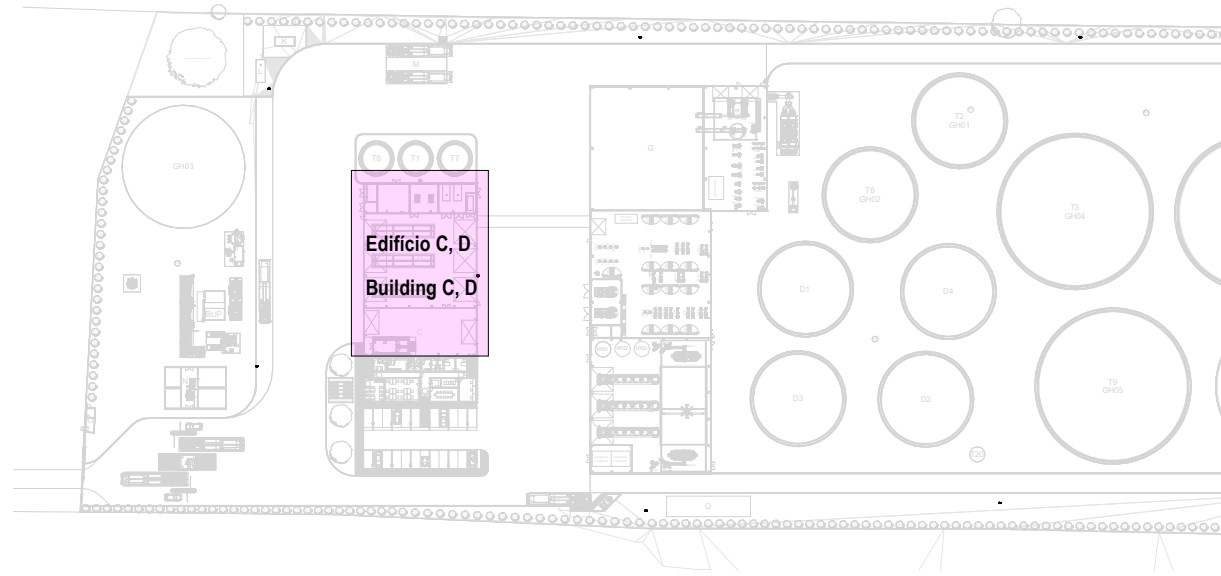

IDENTIFICAÇÃO DOS SISTEMAS DE ABASTECIMENTO DE ÁGUA / IDENTIFICATION OF WATER SUPPLY SYSTEMS	SIMBOLOGIA / SYMBOLOGY		MATERIAL / MATERIAL	
	ACIMA DA COTA / ABOVE THE LEVEL	ABAIXO DA COTA / BELOW THE LEVEL	À VISTA / EMBERSIBO / VISIBLE	ENTERRADO / UNDERGROUND
Rede de Abastecimento de Água Fria / Cold Water Supply Network	—	—	Multicamada PN20 / Multilayer PN20	PEAD PN20 / HDPE PN20
Rede de Abastecimento de Água Quente / Hot Water Supply Network	—	—	Multicamda PN20 / Multilayer PN20	PEAD PN20 / HDPE PN20
Rede de Serviços de Água não Potável / Non-Potable Water Service Network	—	—	PP-R PN20	PEAD PN20 / HDPE PN20
Rede de Serviços de Água do Poço / Well Water Service Network	—	—	PP-R PN20	PEAD PN20 / HDPE PN20
Rede de Processo Água não Potável / Non-Potable Water Process Network	—	—	PP-R PN20	PEAD PN20 / HDPE PN20
Rede de Drenagem Equipamentos / Drainage Network Equipment	—	—	PP-R PN20	PEAD PN20 / HDPE PN20
Rede de Recarga do Reservatório de Recirculação / Recirculation Reservoir Recharge Network	—	—	PP-R PN20	PEAD PN20 / HDPE PN20

SIMBOLOGIA / SYMBOLOGY			
Válvula de Corte / Cut-off Valve	VC	Bomba de Recirculação / Recirculation Pump	BRC
Válvula de Retenção / Check Valve	VR	Bomba de Calor / Heat Pump	BC
Válvula de Bóia / Float Valve	VB	Contador Totalizador / Totalizer Counter	CT
Válvula Anti-polição / Anti-Pollution Valve	VAP	Depósito de Águas Quentes Sanitárias / Sanitary hot water tank	DAQS

NOTAS / NOTES	
1. Todas as dimensões constantes no projeto deverão ser confirmadas no Projeto de Arquitetura / All dimensions contained in the project must be confirmed in the Architectural Project	
2. Todas as lubagens e acessórios da rede de abastecimento de água deverão ser certificadas / All pipes and accessories in the water supply network must be certified	
3. A solução deverá ser submetida à aprovação da fiscalização antes da compra ou montagem de qualquer equipamento, circuito ou reservatório / The solution must be submitted for inspection approval before the purchase or assembly of any equipment, circuit or reservoir	
4. A rede de recirculação de água quente deverá situar-se a uma cota superior, seguindo-se as redes de água quente e fria, respetivamente / The hot water recirculation network should be located at a higher level, followed by the hot and cold water networks, respectively	

CAUDALOS MÍNIMOS E RAMAIS DOS EQUIPAMENTOS SANITÁRIOS / MINIMUM FLOW RATES AND SANITARY EQUIPMENT BRANCHES					
Os diâmetros dos ramais individuais de abastecimento de água deverão garantir os caudais mínimos apresentados / The diameters of the individual water supply branches must guarantee the minimum flow rates shown					
EQUIPAMENTO / EQUIPMENT	CÓDIGO / CODE	CAUDAL / FLOW [L/s]	EQUIPAMENTO / EQUIPMENT	CÓDIGO / CODE	CAUDAL FLOW [L/s]
Bacia de Retrete / Toilet	Br	0.10	Motrin / Urinal	Mi	0.15
Lavatório / Washbasin	Lv	0.10	Máquina Lave-Loupa / Dishwasher	Mli	0.15
Bide / Bidet	Bd	0.10	Pia Lave-Loupa / Dishwasher Sink	Li	0.20
Chuveiro Higiénico / Hygienic shower	Cg	0.10	Máquina Lave-Roupa / Washing machine	Mlr	0.20
Máquina de Gelo / Ice Machine	Mg	0.10	Tanque / Tank	Tq	0.20
Equipamento / Equipment	Eq	0.10	Tomeira de Serviço / Service Tap	Ts	0.20
Chuveiro / Shower	Ch	0.15	Banheira / Bathhub	Ba	0.25
Tomeira CIP / CIP Service Tap	Ts(c)	0.70	Tomeira Desodorizador / Desodorization Service Tap	Ts(d)	0.06
Tomeira Scrubber / Scrubber Service Tap	Ts(s)	0.83	Centrifuge / Centrifuge	Ts(ct)	18.33

Ts: acordo com o Decreto Regulamentar n.º 12385, de 22 de agosto / Ts: accordance with regulatory no. 12385, 22 of august


C	FL	SC	SC	2025-12-05	Projeto de Licenciamento / Licensing
B	FL	SC	SC	2025-11-28	Projeto de Licenciamento / Licensing
A	BM	SC	SC	2025-05-07	Projeto de Licenciamento / Licensing
Rev.	Prepared	Verified	Approved	Date	Description



Sousel Biomethane Plant | Unidade de Biometano de Sousel

Drawing				Specialty			
A01				Redes Hidráulicas Hydraulic Networks			
Fase				Rede de Drenagem de Águas Residuais Industriais Industrial Wastewater Drainage Network			
ACIBM				Rede Sobrepessado - Edifício C.D Pressurized Network - Building C.D			
Designer				Codir			
Verified				A01-EF-LPE-HID-000-00-CV-DWG-504-C			
Approved				1:100			
Date				C			

elementofinito				Format			
504				Sheet			
100				Revision			
C				100			

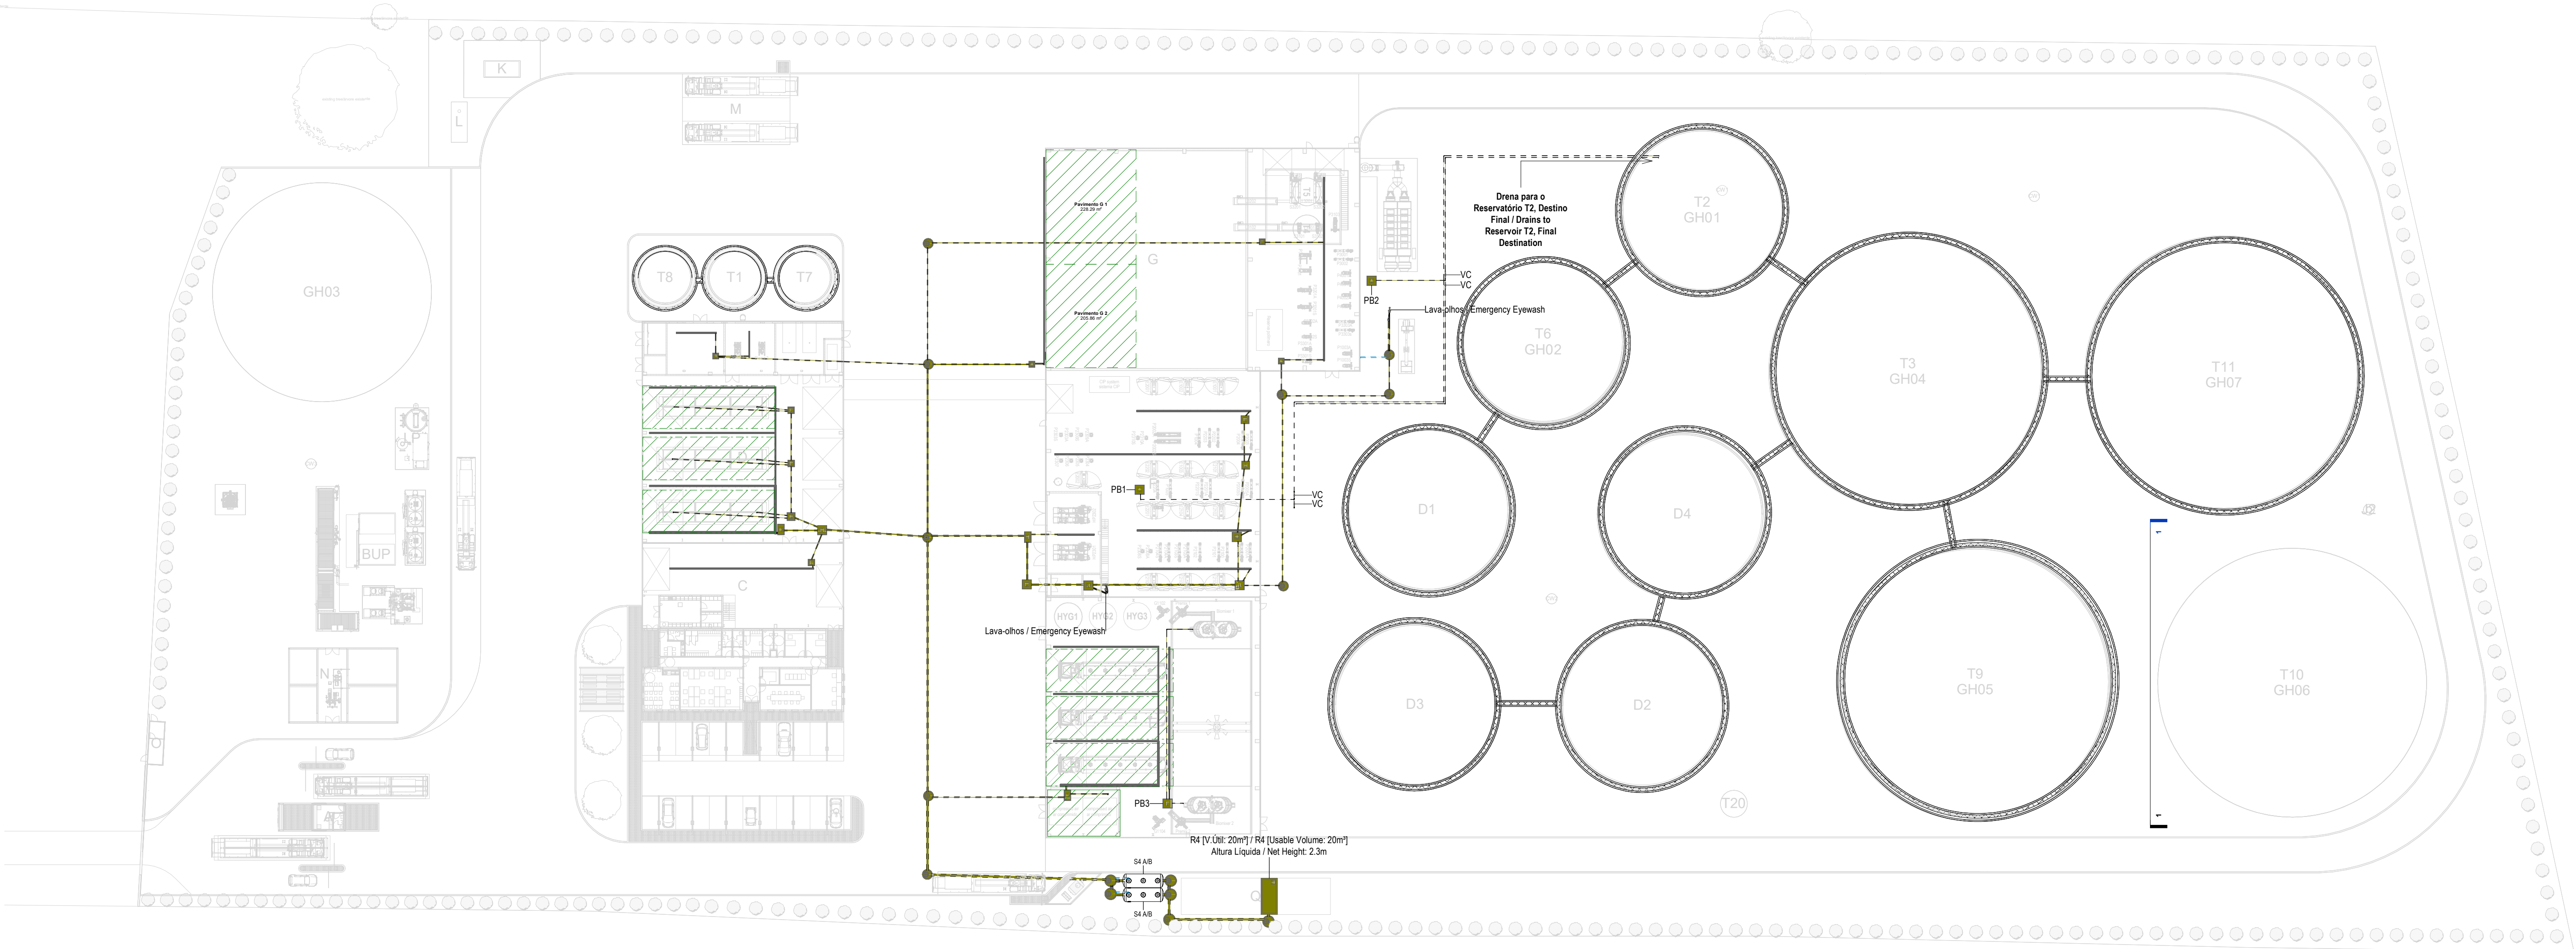


Planta Geral Piso Térreo / Ground Floor General Plan
1 : 500



- NOTAS / NOTES**
- Todas as dimensões constantes no projeto deverão ser confirmadas no Projeto de Arquitetura / All dimensions contained in the project must be confirmed in the Architectural Project
 - Todas as tubagens e acessórios da rede de drenagem de águas pluviais deverão ser certificadas / All pipes and accessories in the rainwater drainage network must be certified
 - A solução deverá ser submetida à aprovação da fiscalização antes da compra ou montagem de qualquer equipamento, circuito ou reservatório / The solution must be submitted for inspection approval before the purchase or assembly of any equipment, circuit or reservoir
 - Deverá garantir-se o acesso às bocas para varjamento, para ações de desentupimento e trabalhos de manutenção / Access to the openings for cleaning, unclogging and maintenance work must be guaranteed
 - A instalação de bocas para varjamento em tubos de queda é obrigatória nos seguintes casos: / The installation of drainage outlets in downpipes is mandatory in the following cases:
 - Nas mudanças de direção, próximo das curvas de concordância; / When changing direction, close to the concurrency curves;
 - Na vizinhança da mais alta inserção dos ramais de descarga no tubo de queda; / In the vicinity of the highest insertion of the discharge branches into the downpipe;
 - No mínimo de três em três pisos, junto da inserção dos ramais de descarga respetivos, sendo aconselhável em todos os pisos; / At least every three floors, next to the insertion of the respective discharge branches, and it is advisable on all floors;
 - Na sua parte inferior, junto às curvas de concordância com o coletor predial, quando não for possível instalar uma câmara de inspeção nas condições referidas no regulamento / In its lower part, next to the curves of agreement with the building collector, when it is not possible to install an inspection camera under the conditions mentioned in the regulation.

SIMBOLOGIA / SYMBOLOGY			
Caleira In Situ / In Situ Gutter	CS	Caixa de Visita / Inspection Chamber	CVI
Caleira Pré-Fabricada / Prefabricated Gutter	CPd	Caixa Não Visitável / Non-Visit Inspection Chamber	CNV
Ralo de Pinha / Grated Roof Drain	Rp	Caixa de Areia / Sand Trap	CA
Ralo de Pavimento / Floor Drain	RP	Caixa Ramal de Ligação / Sewer Connection Box	CRL
Boca para Varjamento / Flushing Point	BV	Poço de Bombagem / Pumping Well	PB
Tubo de Queda / Vertical Drainpipe	TQ	Cota de Topo / Top Elevation	CT
Tubo de Ventilação / Ventilation Pipe	TV	Cota de Soleira / Threshold Elevation	CS
Caixa de Descompressão / Decompression Chamber	CD		

IDENTIFICAÇÃO DOS SISTEMAS DE DRENAGEM DE ÁGUAS PLUVIAIS / IDENTIFICATION OF STORMWATER DRAINAGE SYSTEMS	SIMBOLOGIA / SYMBOLOGY		MATERIAL / MATERIAL	
	ACIMA DA COTA / ABOVE THE LEVEL	ABAIXO DA COTA / BELOW THE LEVEL	A VISTA EMBEBIDO / VISIBLE	ENTERRADO / UNDERGROUND
Rede de Drenagem de Águas Pluviais / Stormwater Drainage Network	—	---	PVC-U Série B / PVC-U Series B	PVC SN8
Rede de Drenagem de Águas Pluviais do Solo / Soil Stormwater Drainage Network	---	---	PVC-U Série B / PVC-U Series B	PVC SN8
Rede de Água de Lavagens / Wash Water Network	---	---	PVC-U Série B / PVC-U Series B	PVC SN8
Rede de Ventilação / Ventilation Network	---	---	PVC-U Série B / PVC-U Series B	PVC SN8
Rede de Drenagem de Água de Derrama / Spill Water Drainage Network	---	---	PEAD PN20 / HDPE PN20	PEAD PN20 / HDPE PN20
Rede de Drenagem de Água Potencialmente Contaminada / Potentially Contaminated Water Drainage Network	---	---	PEAD PN20 / HDPE PN20	PVC SN8 PEAD PN20 / HDPE PN20

EQUIPAMENTO / EQUIPMENT	CÓDIGO / CODE	EQUIPAMENTO / EQUIPMENT	CÓDIGO / CODE
Furo de Captação / Borehole	W1	Poço de Bombagem 1 (CPI) / Pumping Well 1 (CPI)	PB1
Reservatório de água de Indúndio / Fire Water Tank	R1	Poço de Bombagem 2 (Desodorizador) / Pumping Well 2 (Deodorizer)	PB2
Reservatório de água de Processo / Process Water Tank	R2	Poço de Bombagem 3 (Biomixers) / Pumping Well 3 (Biomixers)	PB3
Reservatório de Raagrovietamento de águas pluviais / Rainwater Storage Tank	R3	Poço de Bombagem 4 (Zona dos tanques e digestores) / Pumping Well 4 (Tank and Digester Area)	PB4
Reservatório de Reutilização de Água / Water Reuse Tank	R4	Poço de Bombagem 5 (Reservatório R2) / Pumping Well 5 (R2 Reservoir)	PB5
Reservatório de drenagem de Emergência / Emergency Drainage Tank	R5	Separador de hidrocarbonetos para águas pluviais potencialmente contaminadas / Hydrocarbon Separator for Potentially Contaminated Rain Water	S1
Reservatório estanque de água residual doméstica / Sealed Domestic Wastewater Tank	R6	Separador de hidrocarbonetos para águas pluviais potencialmente contaminadas / Hydrocarbon Separator for Potentially Contaminated Rain Water	S2
Grupo hidropressor de água de processo / Process Water Booster Pump System	GP2	Grupo hidropressor de incêndio / Fire Booster Pump System	GP1
Separadores de hidrocarbonetos de água de lavagem / Hydrocarbon Separators for Wash Water	S4 A/B		

 D	FL	SC	SC	SC	2025-12-05	Projeto de Licenciamento / Licensing			
C	FL	SC	SC	SC	2025-11-28	Projeto de Licenciamento / Licensing			
B	BA	SC	SC	SC	2025-05-21	Projeto de Licenciamento / Licensing			
A	BA	SC	SC	SC	2025-05-07	Projeto de Licenciamento / Licensing			
Rev.	Prepared	Verified	Approved	Date	Description				
REGAenergy Sousel Biomethane Plant Unidade de Biometano de Sousel									
Drawing A01				Specialty Redes Hidráulicas Hydraulic Networks Rede de Drenagem de Águas Residuais Industriais Industrial Wastewater Drainage Network Planta Geral da Rede de Drenagem das Lavagens Washwater Drainage General Plan					
Fase Projeto de Licenciamento Licensing									
BM	SC	SC	2025-05-21						
Designer	Verified	Approved	Date						
				Code A01-EF-LPE-HD-000-00-CIV-DWG-505-D		1:500			
				Name		Format	Sheet	Next	Revision
							505		D

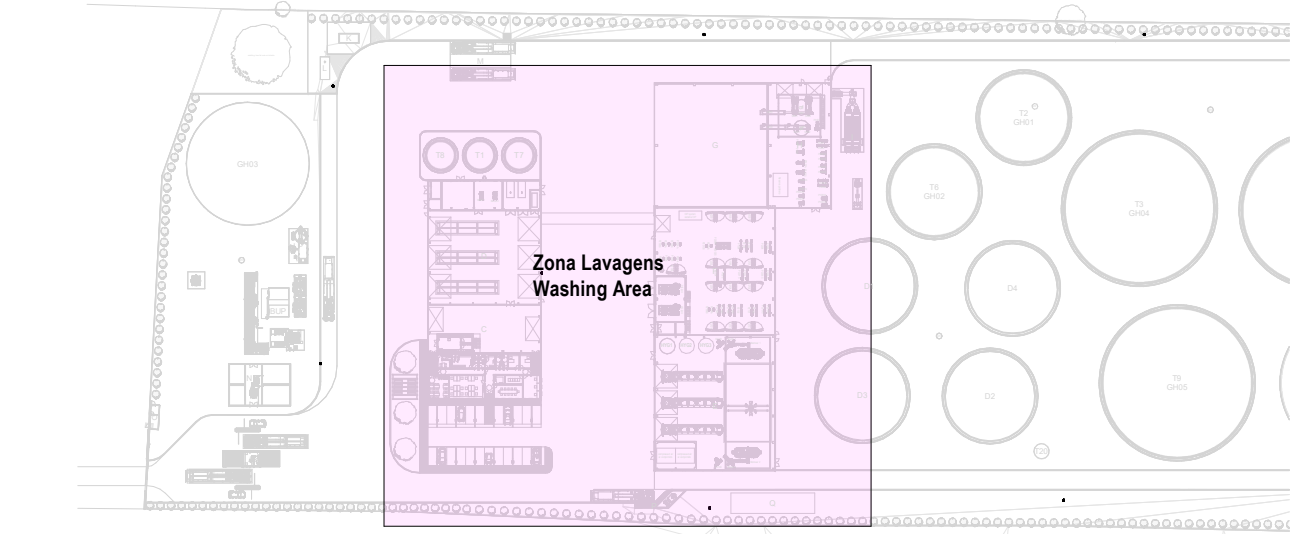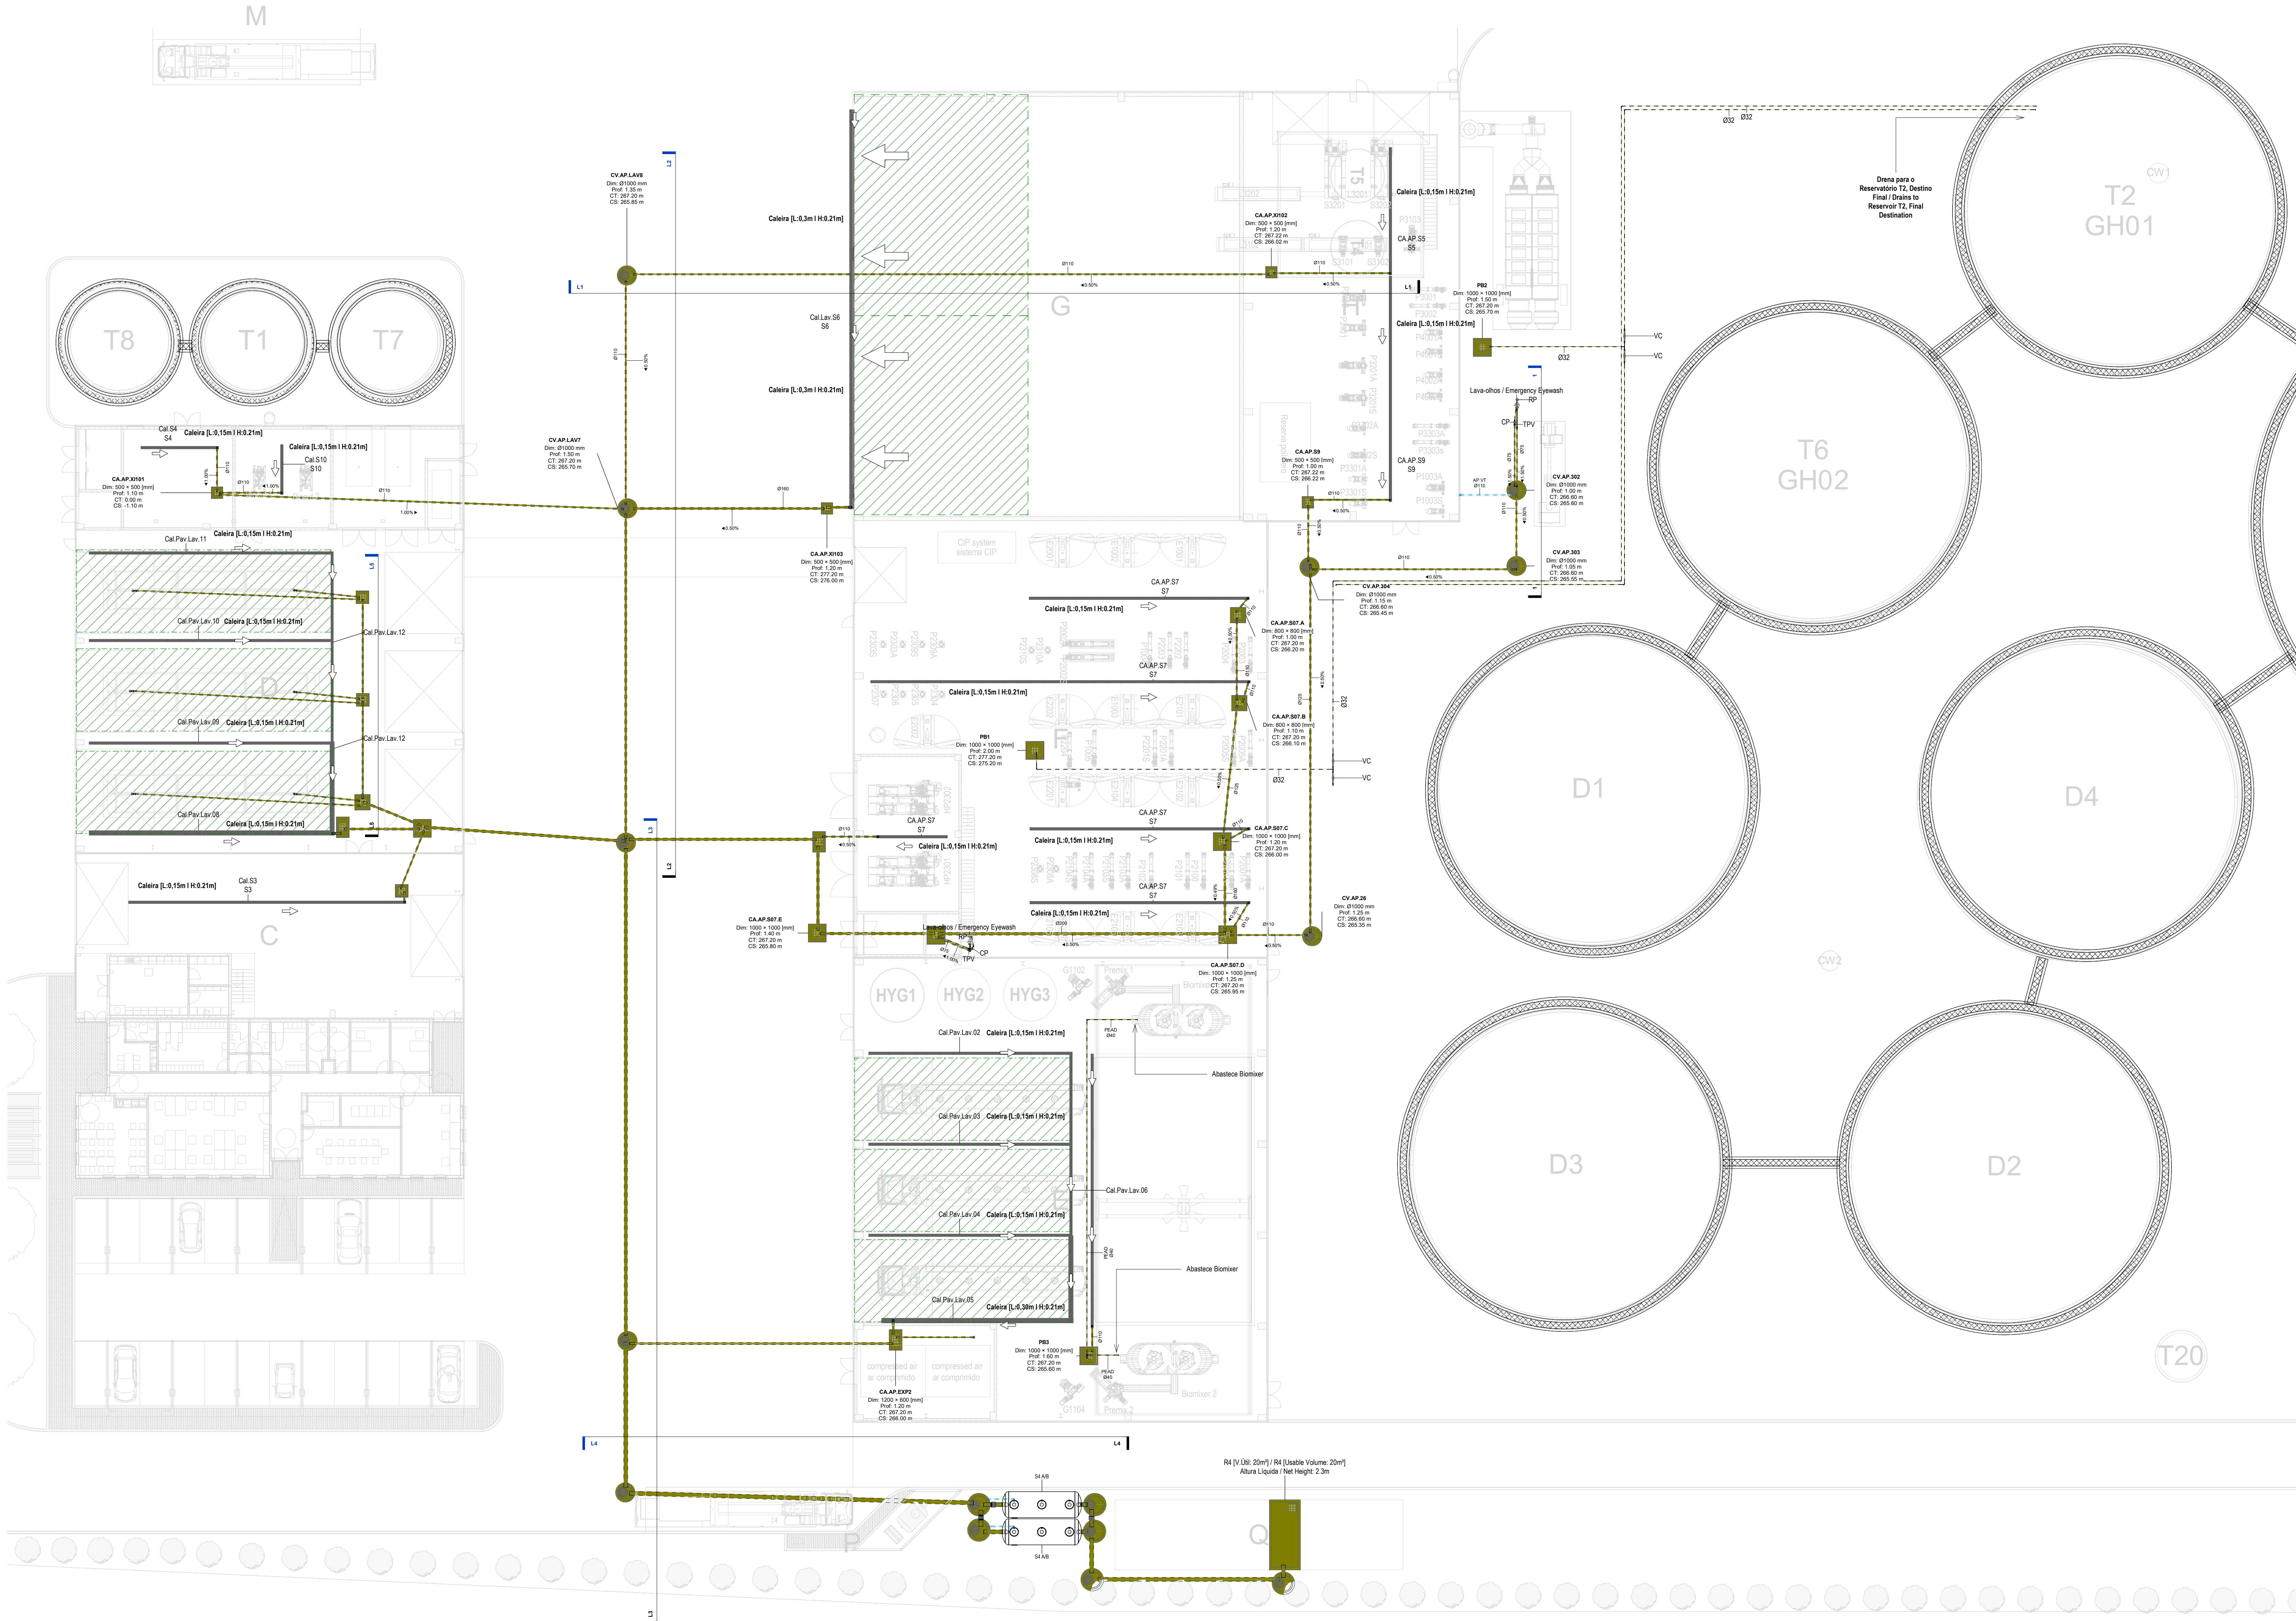

EQUIPAMENTO / EQUIPMENT	CÓDIGO / CODE	EQUIPAMENTO / EQUIPMENT	CÓDIGO / CODE
Furo de Captação / Borehole	W1	Poço de Bombagem 1 (CPI) / Pumping Well 1 (CPI)	PB1
Reservatório de água de Incêndio / Fire Water Tank	R1	Poço de Bombagem 2 (Desodorizador) / Pumping Well 2 (Deodorizer)	PB2
Reservatório de água de Processo / Process Water Tank	R2	Poço de Bombagem 3 (Biomass) / Pumping Well 3 (Biomass)	PB3
Reservatório de Resgovernamento de águas pluviais / Rainwater Storage Tank	R3	Poço de Bombagem 4 (Zona dos tanques e digestores) / Pumping Well 4 (Tank and Digester Area)	PB4
Reservatório de Realização de Água / Water Reuse Tank	R4	Poço de Bombagem 5 (Reservatório R2) / Pumping Well 5 (R2 Reserve)	PB5
Reservatório de drenagem de Emergência / Emergency Drainage Tank	R5	Separador de hidrcarbonetos para águas pluviais potencialmente contaminadas / Hydrocarbon Separator for Potentially Contaminated Rain Water	S1
Reservatório estanco de água residual doméstica / Sealed Domestic Wastewater Tank	R6	Separador de hidrcarbonetos para águas pluviais potencialmente contaminadas / Hydrocarbon Separator for Potentially Contaminated Rain Water	S2
Grupo hidropressor de água de processo / Process Water Booster Pump System	GP2	Grupo hidropressor de incêndio / Fire Booster Pump System	GP1
Separadores de hidrcarbonetos da água de lavagem / Hydrocarbon Separators for Wash Water	S4 A/B		

- NOTAS / NOTES**
- Todas as dimensões constantes no projeto deverão ser confirmadas no Projeto de Arquitetura / All dimensions contained in the project must be confirmed in the Architectural Project.
 - Todas as tubagens e acessórios da rede de drenagem de águas pluviais deverão ser certificadas / All pipes and accessories in the rainwater drainage network must be certified.
 - A solução deverá ser submetida à aprovação da fiscalização antes da compra ou montagem de qualquer equipamento, circuito ou reservatório / The solution must be submitted for inspection approval before the purchase or assembly of any equipment, circuit or reservoir.
 - Deverá garantir-se o acesso às bocas para variação, para após o desatupamento o trabalho de manutenção / Access to the openings for cleaning, unclogging and maintenance work must be guaranteed.
 - A instalação de bocas para variação em tubos de queda é obrigatória nos seguintes casos: / The installation of drainage outlets in downpipes is mandatory in the following cases:
 - Nas mudanças de direção, próximo das curvas de concordância / When changing direction, close to the concurrency curves;
 - Nas vizinhanças da mais alta inserção das ramais de descarga no tubo de queda, / In the vicinity of the highest insertion of the discharge branches into the downpipe;
 - No mínimo de três em três pisos, junto da inserção das ramais de descarga respetivas, sendo aconselhável em todos os pisos. / At least every three floors, next to the insertion of the respective discharge branches, and it is advisable on all floors;
 - Nas sua parte inferior, junto às curvas de concordância com o coletor predial, quando não for possível instalar uma câmara de inspeção nas condições referidas no regulamento. / In its lower part, next to the curves of agreement with the building collector, when it is not possible to install an inspection camera under the conditions mentioned in the regulation.

SIMBOLOGIA / SYMBOL			
Caleira In Situ / In Situ Gutter	CIS	Caixa de Visita / Inspection Chamber	CVI
Caleira Pré-Fabricada / Prefabricated Gutter	CqF	Caixa Não Visitável / Non-Visit Inspection Chamber	CNV
Ralo de Pórtico / Grated Roof Drain	Rp	Caixa de Areia / Sand Trap	CA
Ralo de Pavimento / Floor Drain	Rp	Caixa Ramel de Ligação / Sewer Connection Box	CRL
Boca para Variação / Flushing Point	BV	Poço de Bombagem / Pumping Well	PB
Tubo de Queda / Vertical Drainage	TQ	Cota de Topo / Top Elevation	CT
Tubo de Ventilação / Ventilation Pipe	TV	Cota de Seleira / Threshold Elevation	CS
Caixa de Descompressão / Decompression Chamber	CD		

IDENTIFICAÇÃO DOS SISTEMAS DE DRENAGEM DE ÁGUAS PLUVIAIS / IDENTIFICATION OF STORMWATER DRAINAGE SYSTEMS	SIMBOLOGIA / SYMBOL		MATERIAL / MATERIAL	
	ACIMA DA COTA / ABOVE THE LEVEL	ABAIXO DA COTA / BELOW THE LEVEL	A VISTA EMBERBIDO / VISIBLE	ENTERRADO / UNDERGROUND
Rede de Drenagem de Águas Pluviais / Stormwater Drainage Network	—	---	PVC-U Série B / PVC-U Series B	PVC S88
Rede de Drenagem de Águas Pluviais do Solo / Soil Stormwater Drainage Network	—	---	PVC-U Série B / PVC-U Series B	PVC S88
Rede de Água de Lavagens / Wash Water Network	—	---	PVC-U Série B / PVC-U Series B	PVC S88
Rede de Ventilação / Ventilation Network	—	---	PVC-U Série B / PVC-U Series B	PVC S88
Rede de Drenagem de Água de Derrame / Spill Water Drainage Network	—	---	PEAD PN20 / HDPE PN20	PEAD PN20 / HDPE PN20
Rede de Drenagem de Água Potencialmente Contaminada / Potentially Contaminated Water Drainage Network	—	---	PEAD PN20 / HDPE PN20	PEAD PN20 / HDPE PN20

D	FL	SC	SC	2025-12-05	Projeto de Licenciamento / Licensing
C	FL	SC	SC	2025-11-28	Projeto de Licenciamento / Licensing
B	BM	SC	SC	2025-05-21	Projeto de Licenciamento / Licensing
A	BM	SC	SC	2025-05-07	Projeto de Licenciamento / Licensing
Rev.	Prepared	Verified	Approved	Date	Description

REGA
energy

Sousel Biomethane Plant | Unidade de Biometano de Sousel

Drawing: A01

Projeto de Licenciamento / Licensing

BM SC SC 2025-05-21


Redes Hidráulicas | Hydraulic Networks

Rede de Drenagem de Águas Residuais Industriais / Industrial Wastewater Drainage Network


Planta da Drenagem das Águas de Lavagens / Washwater Drainage Plan

Auto: A01-EF-LPE-HID-000-00-CIV-DWG-500-D


Scale: 1:200

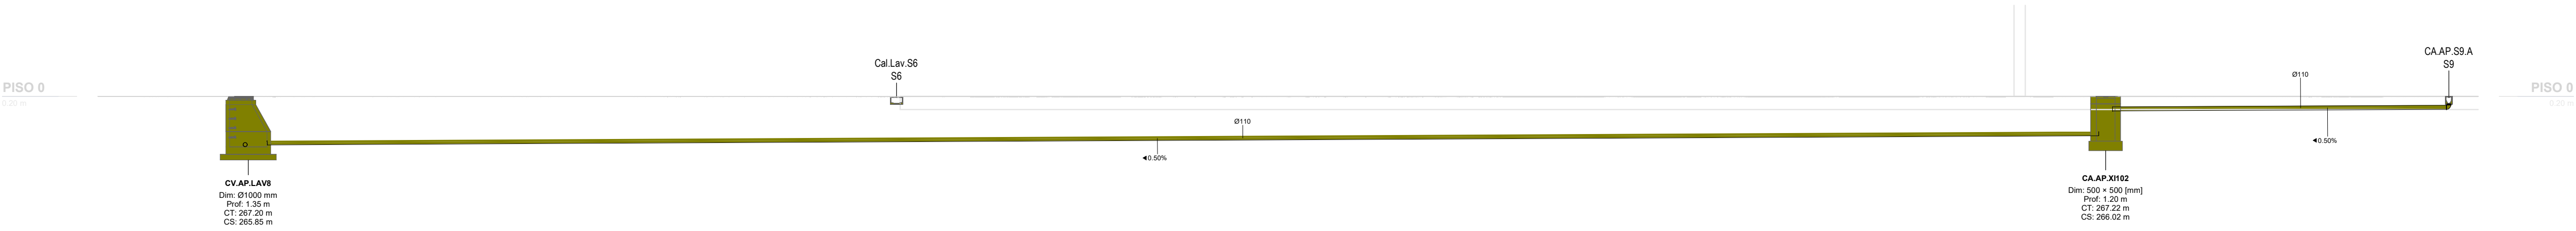

Corte L1 Caminho CV Lavagem 1 / Section L1- CV Washing Path 1
1 : 100

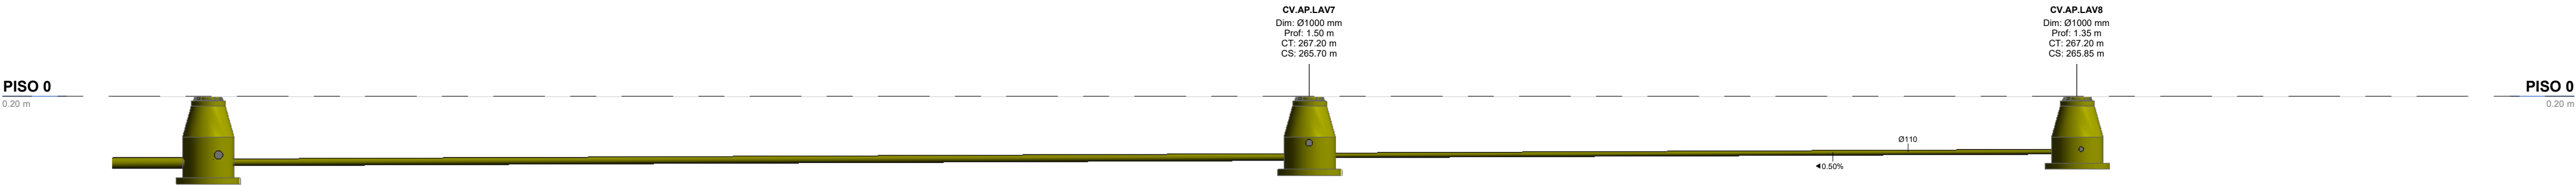

Corte L2-Caminho CV Lavagem 2 / Section L2- CV Washing Path 2
1 : 100

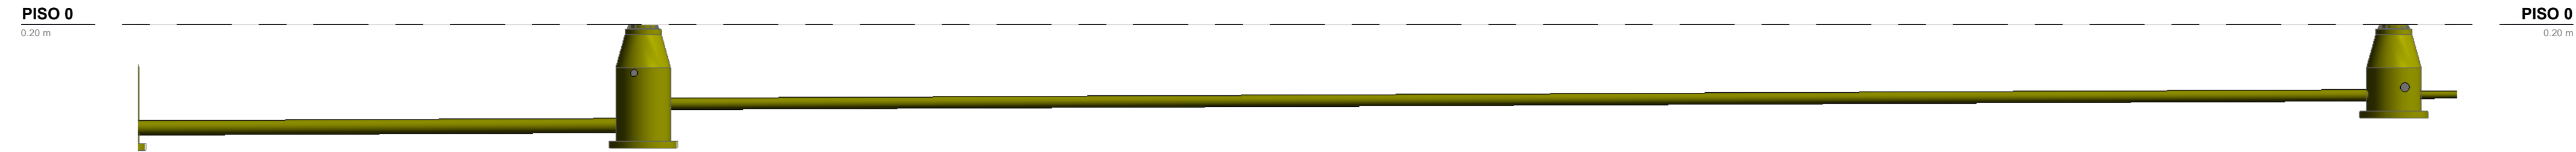


Corte L3-Caminho CV Lavagem 3 / Section L3- CV Washing Path 3
1 : 100

IDENTIFICAÇÃO DOS SISTEMAS DE DRENAGEM DE ÁGUAS PLUVIAIS / IDENTIFICATION OF STORMWATER DRAINAGE SYSTEMS	SIMBOLOGIA / SIMBOLOGY		MATERIAL / MATERIAL	
	ACIMA DA COTA / ABOVE THE LEVEL	ABAIXO DA COTA / BELOW THE LEVEL	A VISTA EMBERBIDO / VISIBLE	ENTERRADO / UNDERGROUND
Rede de Drenagem de Águas Pluviais / Stormwater Drainage Network			PVC-U Série B / PVC-U Series B	PVC SN8
Rede de Drenagem de Águas Pluviais do Solo / Soil Stormwater Drainage Network			PVC-U Série B / PVC-U Series B	PVC SN8
Rede de Água de Lavagens / Wash Water Network			PVC-U Série B / PVC-U Series B	PVC SN8
Rede de Ventilação / Ventilation Network			PVC-U Série B / PVC-U Series B	PVC SN8
Rede de Drenagem de Água de Derrame / Spill Water Drainage Network			PEAD PN20 / HDPE PN20	PEAD PN20 / HDPE PN20
Rede de Drenagem de Água Potencialmente Contaminada / Potentially Contaminated Water Drainage Network			PEAD PN20 / HDPE PN20	PVC SN8 PEAD PN20 / HDPE PN20

SIMBOLOGIA / SIMBOLOGY			
Caleira In Situ / In Situ Gutter	CIS	Caixa de Visita / Inspection Chamber	CVI
Caleira Pré-Fabricada / Prefabricated Gutter	CpF	Caixa Não Visitável / Non-Visit Inspection Chamber	CNV
Ralo de Pinha / Grated Roof Drain	Rp	Caixa de Areia / Sand Trap	CA
Ralo de Pavimento / Floor Drain	RP	Caixa Ramal de Ligação / Sewer Connection Box	CRL
Boca para Varejamento / Flushing Point	BV	Poço de Bombagem / Pumping Well	PB
Tubo de Queda / Vertical Drainpipe	TQ	Cota de Topo / Top Elevation	CT
Tubo de Ventilação / Ventilation Pipe	TV	Cota de Soleira / Threshold Elevation	CS
Caixa de Descompressão / Decompression Chamber	CD		

NOTAS / NOTES	
1. Todas as dimensões constantes no projeto deverão ser confirmadas no Projeto de Arquitetura / All dimensions contained in the project must be confirmed in the Architectural Project	
2. Todas as tubagens e acessórios da rede de drenagem de águas pluviais deverão ser certificadas / All pipes and accessories in the rainwater drainage network must be certified	
3. A solução deverá ser submetida à aprovação da fiscalização antes da compra ou montagem de qualquer equipamento, circuito ou reservatório / The solution must be submitted for inspection approval before the purchase or assembly of any equipment, circuit or reservoir	
4. Deverá garantir-se o acesso às bocas para varejamento, para ações de desentupimento e trabalhos de manutenção / Access to the openings for cleaning, unclogging and maintenance work must be guaranteed	
5. A instalação de bocas para varejamento em tubos de queda é obrigatória nos seguintes casos: / The installation of drainage outlets in downpipes is mandatory in the following cases:	
• Nas mudanças de direção, próximo das curvas de concordância; / When changing direction, close to the concurrency curves;	
• Na vizinhança da mais alta inserção dos ramais de descarga no tubo de queda; / In the vicinity of the highest insertion of the discharge branches into the downpipe;	
• No mínimo de três em três pisos, junto da inserção dos ramais de descarga respetivos, sendo aconselhável em todos os pisos; / At least every three floors, next to the insertion of the respective discharge branches, and it is advisable on all floors;	
• Na sua parte inferior, junto às curvas de concordância com o coletor predial, quando não for possível instalar uma câmara de inspeção nas condições referidas no regulamento / In its lower part, next to the curves of agreement with the building collector, when it is not possible to install an inspection camera under the conditions mentioned in the regulation.	

C	FL SC	SC	SC	2025-12-05	Projeto de Licenciamento / Licensing
B	FL SC	SC	SC	2025-11-28	Projeto de Licenciamento / Licensing
A	BM	SC	SC	2025-05-07	Projeto de Licenciamento / Licensing
Rev.	Prepared	Verified	Approved	Date	Description
Sousel Biomethane Plant Unidade de Biometano de Sousel					
Drawing A01			Specialty Redes Hidráulicas Hydraulic Networks		
Fase Projeto de Licenciamento Licensing			Rede de Drenagem de Águas Residuais Industriais Industrial Wastewater Drainage Network		
BM	SC	SC	2025-05-21	Corte Caminho Caixas de Visita- Rede de Lavagens Inspection Chambers- Washing Network Section	
Designer	Verified	Approved	Date		
			Code A01-EF-LPE-HID-000-00-CIV-DWG-507-C		Scale 1:100
Notes			Format 507	Next C	Revision

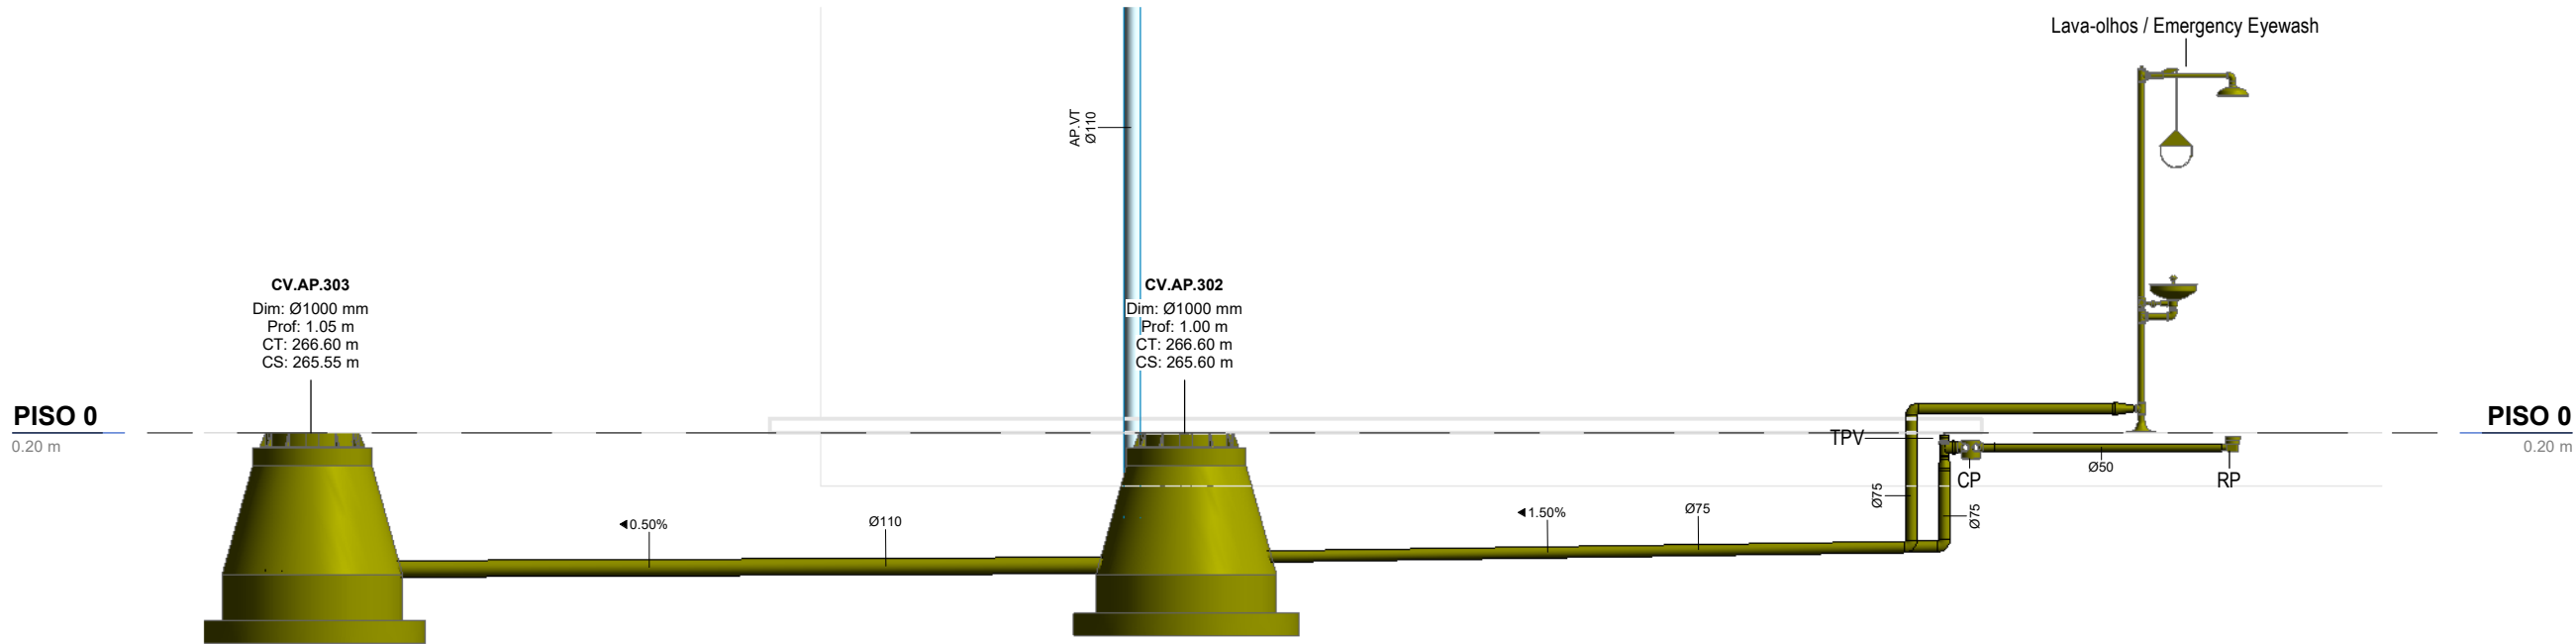

AP-Corte Drenagem chuvaireiro / AP- Eyewash Drainage Detail

1 : 50

NOTAS / NOTES

- Todas as dimensões constantes no projeto deverão ser confirmadas no Projeto de Arquitetura / All dimensions contained in the project must be confirmed in the Architectural Project
- Todas as tubagens e acessórios da rede de drenagem de águas pluviais deverão ser certificadas / All pipes and accessories in the rainwater drainage network must be certified
- A solução deverá ser submetida à aprovação da fiscalização antes da compra ou montagem de qualquer equipamento, circuito ou reservatório / The solution must be submitted for inspection approval before the purchase or assembly of any equipment, circuit or reservoir
- Deverá garantir-se o acesso às bocas para varejamento, para ações de desentupimento e trabalhos de manutenção / Access to the openings for cleaning, unclogging and maintenance work must be guaranteed
- A instalação de bocas para varejamento em tubos de queda é obrigatória nos seguintes casos: / The installation of drainage outlets in downpipes is mandatory in the following cases:
 - Nas mudanças de direção, próximo das curvas de concordância; / When changing direction, close to the concurrency curves;
 - Na vizinhança da mais alta inserção dos ramais de descarga no tubo de queda; / In the vicinity of the highest insertion of the discharge branches into the downpipe;
 - No mínimo de três em três pisos, junto da inserção dos ramais de descarga respetivos, sendo aconselhável em todos os pisos; / At least every three floors, next to the insertion of the respective discharge branches, and it is advisable on all floors;
 - Na sua parte inferior, junto às curvas de concordância com o coletor predial, quando não for possível instalar uma câmara de inspeção nas condições referidas no regulamento / In its lower part, next to the curves of agreement with the building collector, when it is not possible to install an inspection camera under the conditions mentioned in the regulation.

SIMBOLOGIA / SYMBOLOGY


Caleira In Situ / In Situ Gutter	CiS	Caixa de Visita / Inspection Chamber	CVI
Caleira Pré-Fabricada / Prefabricated Gutter	CpF	Caixa Não Visitável / Non-Visit Inspection Chamber	CNV
Ralo de Pinha / Grated Roof Drain	Rp	Caixa de Areia / Sand Trap	CA
Ralo de Pavimento / Floor Drain	RP	Caixa Ramal de Ligação / Sewer Connection Box	CRL
Boca para Varejamento / Flushing Point	BV	Poço de Bombagem / Pumping Well	PB
Tubo de Queda / Vertical Drainpipe	TQ	Cota de Topo / Top Elevation	CT
Tubo de Ventilação / Ventilation Pipe	TV	Cota de Soleira / Threshold Elevation	CS
Caixa de Descompressão / Decompression Chamber	CD		

IDENTIFICAÇÃO DOS SISTEMAS DE DRENAGEM DE ÁGUAS PLUVIAIS / IDENTIFICATION OF STORMWATER DRAINAGE SYSTEMS	SIMBOLOGIA / SIMBOLOGY		MATERIAL / MATERIAL	
	ACIMA DA COTA / ABOVE THE LEVEL	ABAIXO DA COTA / BELOW THE LEVEL	À VISTA EMBEBIDO / VISIBLE	ENTERRADO / UNDERGROUND
Rede de Drenagem de Águas Pluviais / Stormwater Drainage Network			PVC-U Série B / PVC-U Series B	PVC SN8
Rede de Drenagem de Águas Pluviais do Solo / Soil Stormwater Drainage Network			PVC-U Série B / PVC-U Series B	PVC SN8
Rede de Água de Lavagens / Wash Water Network			PVC-U Série B / PVC-U Series B	PVC SN8
Rede de Ventilação / Ventilation Network			PVC-U Série B / PVC-U Series B	PVC SN8
Rede de Drenagem de Água de Derrame / Spill Water Drainage Network			PEAD PN20 / HDPE PN20	PEAD PN20 / HDPE PN20
Rede de Drenagem de Água Potencialmente Contaminada / Potentially Contaminated Water Drainage Network			PEAD PN20 / HDPE PN20	PVC SN8 PEAD PN20 / HDPE PN20

D	FL SC	SC	SC	2025-12-05	Projeto de Licenciamento / Licensing	
C	FL SC	SC	SC	2025-11-28	Projeto de Licenciamento / Licensing	
B	BM	SC	SC	2025-05-21	Projeto de Licenciamento / Licensing	
A	BM	SC	SC	2025-05-07	Projeto de Licenciamento / Licensing	
Rev.	Prepared	Verified	Approved	Date	Description	
REGAenergy						
Sousel Biomethane Plant Unidade de Biometano de Sousel						
Drawing A01			Specialty Redes Hidráulicas Hydraulic Networks Rede de Drenagem de Águas Residuais Industriais Industrial Wastewater Drainage Network Corte Drenagem do Lava-Olhos Eyewash Drainage Detail			
Fase Projeto de Licenciamento Licensing						
BM	SC	SC				2025-05-21
Designer	Verified	Aproved				Date
			Code A01-EF-LPE-HID-000-00-CIV-DWG-508-D		Scale 1:50	
			Notes		Format 508	Next D

PISO 0

0.20 m

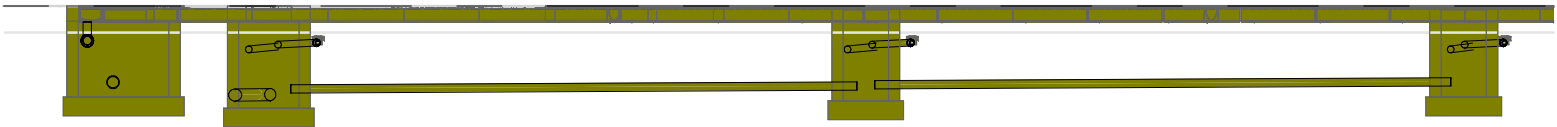

PISO 0

0.20 m

Corte L5 Ralos de Pavimento Edifício D / Section L5 Floor Drains Building D

1 : 100


SIMBOLOGIA / SYMBOLOGY			
Caleira In Situ / In Situ Gutter	CiS	Caixa de Visita / Inspection Chamber	CVI
Caleira Pré-Fabricada / Prefabricated Gutter	CpF	Caixa Não Visitável / Non-Visit Inspection Chamber	CNV
Ralo de Pinha / Grated Roof Drain	Rp	Caixa de Areia / Sand Trap	CA
Ralo de Pavimento / Floor Drain	RP	Caixa Ramal de Ligação / Sewer Connection Box	CRL
Boca para Varejamento / Flushing Point	BV	Poço de Bombagem / Pumping Well	PB
Tubo de Queda / Vertical Drainpipe	TQ	Cota de Topo / Top Elevation	CT
Tubo de Ventilação / Ventilation Pipe	TV	Cota de Soleira / Threshold Elevation	CS
Caixa de Descompressão / Decompression Chamber	CD		

IDENTIFICAÇÃO DOS SISTEMAS DE DRENAGEM DE ÁGUAS PLUVIAIS / IDENTIFICATION OF STORMWATER DRAINAGE SYSTEMS	SIMBOLOGIA / SIMBOLOGY		MATERIAL / MATERIAL	
	ACIMA DA COTA / ABOVE THE LEVEL	ABAIXO DA COTA / BELOW THE LEVEL	À VISTA EMBEBIDO / VISIBLE	ENTERRADO / UNDERGROUND
Rede de Drenagem de Águas Pluviais / Stormwater Drainage Network			PVC-U Série B / PVC-U Series B	PVC SN8
Rede de Drenagem de Águas Pluviais do Solo / Soil Stormwater Drainage Network			PVC-U Série B / PVC-U Series B	PVC SN8
Rede de Água de Lavagens / Wash Water Network			PVC-U Série B / PVC-U Series B	PVC SN8
Rede de Ventilação / Ventilation Network			PVC-U Série B / PVC-U Series B	PVC SN8
Rede de Drenagem de Água de Derrame / Spill Water Drainage Network			PEAD PN20 / HDPE PN20	PEAD PN20 / HDPE PN20
Rede de Drenagem de Água Potencialmente Contaminada / Potentially Contaminated Water Drainage Network			PEAD PN20 / HDPE PN20	PVC SN8 PEAD PN20 / HDPE PN20

NOTAS / NOTES

1. Todas as dimensões constantes no projeto deverão ser confirmadas no Projeto de Arquitetura / All dimensions contained in the project must be confirmed in the Architectural Project
2. Todas as tubagens e acessórios da rede de drenagem de águas pluviais deverão ser certificadas / All pipes and accessories in the rainwater drainage network must be certified
3. A solução deverá ser submetida à aprovação da fiscalização antes da compra ou montagem de qualquer equipamento, circuito ou reservatório / The solution must be submitted for inspection approval before the purchase or assembly of any equipment, circuit or reservoir
4. Deverá garantir-se o acesso às bocas para varejamento, para ações de desentupimento e trabalhos de manutenção / Access to the openings for cleaning, unclogging and maintenance work must be guaranteed
5. A instalação de bocas para varejamento em tubos de queda é obrigatória nos seguintes casos: / The installation of drainage outlets in downpipes is mandatory in the following cases:
 - Nas mudanças de direção, próximo das curvas de concordância; / When changing direction, close to the concurrency curves;
 - Na vizinhança da mais alta inserção dos ramos de descarga no tubo de queda; / In the vicinity of the highest insertion of the discharge branches into the downpipe;
 - No mínimo de três em três pisos, junto da inserção dos ramos de descarga respetivos, sendo aconselhável em todos os pisos; / At least every three floors, next to the insertion of the respective discharge branches, and it is advisable on all floors;
 - Na sua parte inferior, junto às curvas de concordância com o coletor predial, quando não for possível instalar uma câmara de inspeção nas condições referidas no regulamento / In its lower part, next to the curves of agreement with the building collector, when it is not possible to install an inspection camera under the conditions mentioned in the regulation.

C	FL SC	SC	SC	2025-12-05	Projeto de Licenciamento / Licensing	
B	FL SC	SC	SC	2025-11-28	Projeto de Licenciamento / Licensing	
A	BM	SC	SC	2025-05-07	Projeto de Licenciamento / Licensing	
Rev.	Prepared	Verified	Approved	Date	Description	
REGAenergy						
Sousel Biomethane Plant Unidade de Biometano de Sousel						
Drawing A01				Specialty Redes Hidráulicas Hydraulic Networks Rede de Drenagem de Águas Residuais Industriais Industrial Wastewater Drainage Network Corte Ralo Pavimento Edifício D Lavagens Floor Drain Building D Section		
Fase Projeto de Licenciamento Licensing						
BM	SC	SC	2025-05-21			
Designer	Verified	Aproved	Date			
				Code A01-EF-LPE-HID-000-00-CIV-DWG-509-C		Scale 1:100
				Notes		Format

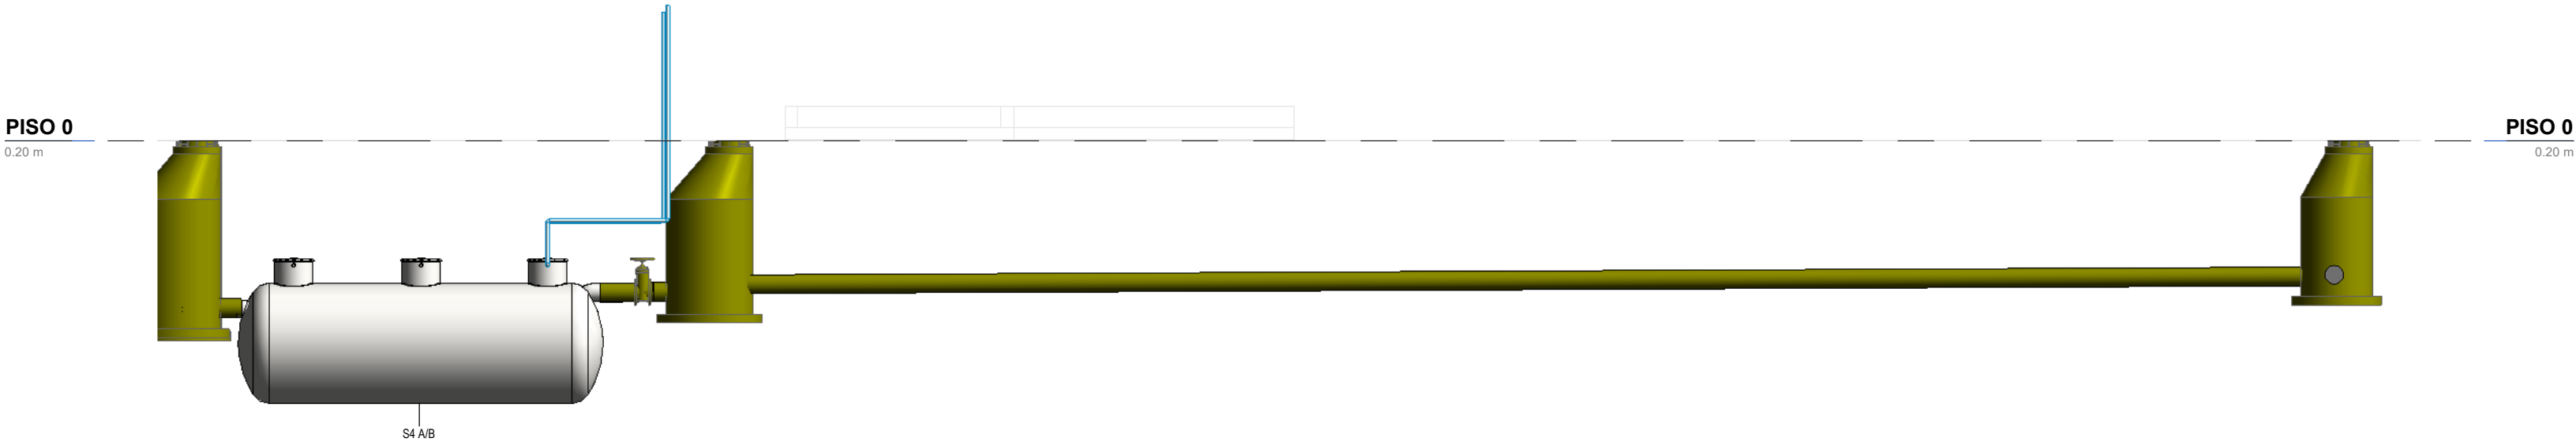

Corte L4-Separador de Hidrocarbonetos
1 : 100

IDENTIFICAÇÃO DOS SISTEMAS DE DRENAGEM DE ÁGUAS PLUVIAIS / IDENTIFICATION OF STORMWATER DRAINAGE SYSTEMS	SIMBOLOGIA / SIMBOLOGY		MATERIAL / MATERIAL	
	ACIMA DA COTA / ABOVE THE LEVEL	ABAIXO DA COTA / BELOW THE LEVEL	À VISTA / EMBEBIDO / VISIBLE	ENTERRADO / UNDERGROUND
Rede de Drenagem de Águas Pluviais / Stormwater Drainage Network			PVC-U Série B / PVC-U Series B	PVC SN8
Rede de Drenagem de Águas Pluviais do Solo / Soil Stormwater Drainage Network			PVC-U Série B / PVC-U Series B	PVC SN8
Rede de Água de Lavagens / Wash Water Network			PVC-U Série B / PVC-U Series B	PVC SN8
Rede de Ventilação / Ventilation Network			PVC-U Série B / PVC-U Series B	PVC SN8
Rede de Drenagem de Água de Derrame / Spill Water Drainage Network			PEAD PN20 / HDPE PN20	PEAD PN20 / HDPE PN20
Rede de Drenagem de Água Potencialmente Contaminada / Potentially Contaminated Water Drainage Network			PEAD PN20 / HDPE PN20	PVC SN8 PEAD PN20 / HDPE PN20

NOTAS / NOTES

- Todas as dimensões constantes no projeto deverão ser confirmadas no Projeto de Arquitetura / All dimensions contained in the project must be confirmed in the Architectural Project
- Todas as tubagens e acessórios da rede de drenagem de águas pluviais deverão ser certificadas / All pipes and accessories in the rainwater drainage network must be certified
- A solução deverá ser submetida à aprovação da fiscalização antes da compra ou montagem de qualquer equipamento, circuito ou reservatório / The solution must be submitted for inspection approval before the purchase or assembly of any equipment, circuit or reservoir
- Deverá garantir-se o acesso às bocas para varejamento, para ações de desentupimento e trabalhos de manutenção / Access to the openings for cleaning, unclogging and maintenance work must be guaranteed
- A instalação de bocas para varejamento em tubos de queda é obrigatória nos seguintes casos: / The installation of drainage outlets in downpipes is mandatory in the following cases:
 - Nas mudanças de direção, próximo das curvas de concordância; / When changing direction, close to the concurrency curves;
 - Na vizinhança da mais alta inserção dos ramais de descarga no tubo de queda; / In the vicinity of the highest insertion of the discharge branches into the downpipe;
 - No mínimo de três em três pisos, junto da inserção dos ramais de descarga respetivos, sendo aconselhável em todos os pisos; / At least every three floors, next to the insertion of the respective discharge branches, and it is advisable on all floors;
 - Na sua parte inferior, junto às curvas de concordância com o coletor predial, quando não for possível instalar uma câmara de inspeção nas condições referidas no regulamento / In its lower part, next to the curves of agreement with the building collector, when it is not possible to install an inspection camera under the conditions mentioned in the regulation.

SIMBOLOGIA / SYMBOLOGY

Caleira In Situ / In Situ Gutter	CIS	Caixa de Visita / Inspection Chamber	CVI
Caleira Pré-Fabricada / Prefabricated Gutter	CpF	Caixa Não Visitável / Non-Visit Inspection Chamber	CNV
Ralo de Pinha / Grated Roof Drain	Rp	Caixa de Areia / Sand Trap	CA
Ralo de Pavimento / Floor Drain	RP	Caixa Ramal de Ligação / Sewer Connection Box	CRL
Boca para Varejamento / Flushing Point	BV	Poço de Bombagem / Pumping Well	PB
Tubo de Queda / Vertical Drainpipe	TQ	Cota de Topo / Top Elevation	CT
Tubo de Ventilação / Ventilation Pipe	TV	Cota de Soleira / Threshold Elevation	CS
Caixa de Descompressão / Decompression Chamber	CD		

EQUIPAMENTO / EQUIPMENT	CÓDIGO / CODE	EQUIPAMENTO / EQUIPMENT	CÓDIGO / CODE
Furo de Captação / Borehole	W1	Poço de Bombagem 1 (CIP) / Pumping Well 1 (CIP)	PB1
Reservatório de água de Incêndio / Fire Water Tank	R1	Poço de Bombagem 2 (Desodorizador) / Pumping Well 2 (Deodorizer)	PB2
Reservatório de água de Processo / Process Water Tank	R2	Poço de Bombagem 3 (Biomixers) / Pumping Well 3 (Biomixers)	PB3
Reservatório de Reaproveitamento de águas pluviais / Rainwater Storage Tank	R3	Poço de Bombagem 4 (Zona dos tanques e digestores) / Pumping Well 4 (Tank and Digester Area)	PB4
Reservatório de Reutilização de Água / Water Reuse Tank	R4	Poço de Bombagem 5 (Reservatório R2) / Pumping Well 5 (R2 Reservoir)	PB5
Reservatório de drenagem de Emergência / Emergency Drainage Tank	R5	Separador de hidrocarbonetos para águas pluviais potencialmente contaminadas / Hydrocarbon Separator for Potentially Contaminated Rain Water	S1
Reservatório estanque de água residual doméstica / Sealed Domestic Wastewater Tank	R6	Separador de hidrocarbonetos para águas pluviais potencialmente contaminadas / Hydrocarbon Separator for Potentially Contaminated Rain Water	S2
Grupo hidropressor de água de processo / Process Water Booster Pump System	GP2	Grupo hidropressor de incêndio / Fire Booster Pump System	GP1
Separadores de hidrocarbonetos da água de lavagem / Hydrocarbon Separators for Wash Water	S4 A/B		

C	FL SC	SC	SC	2025-12-05	Projeto de Licenciamento / Licensing
B	FL SC	SC	SC	2025-11-28	Projeto de Licenciamento / Licensing
A	BM	SC	SC	2025-05-07	Projeto de Licenciamento / Licensing
Rev.	Prepared	Verified	Approved	Date	Description



Sousel Biomethane Plant | Unidade de Biometano de Sousel

Drawing A01				Specialty	
Fase Projeto de Licenciamento Licensing				Redes Hidráulicas Hydraulic Networks Rede de Drenagem de Águas Residuais Industriais Industrial Wastewater Drainage Network Corte do Separador de Hidrocarbonetos- Rede de Lavagens Oil Water Separator- Washing Network Section	
BM	SC	SC	2025-05-21		
Designer	Verified	Aproved	Date		
				Code A01-EF-LPE-HID-000-00-CIV-DWG-510-C	Scale 1:100
				Notes	Format Sheet 510 Next Revision C

PISO 0
0.20 m



C3- Rede de Lavagens / C3- Washing Network
1 : 100

CAUDAIS MÍNIMOS E RAMAIS DOS EQUIPAMENTOS SANITÁRIOS / MINIMUM FLOW RATES AND SANITARY EQUIPMENT BRANCHES					
Os diâmetros dos ramos individuais de abastecimento de água deverão garantir os caudais mínimos apresentados / The diameters of the individual water supply branches must guarantee the minimum flow rates shown.					
EQUIPAMENTO / EQUIPMENT	CÓDIGO / CODE	CAUDAL/ FLOW [L/s]	EQUIPAMENTO / EQUIPMENT	CÓDIGO / CODE	CAUDAL FLOW [L/s]
Bacia de Retrete / Toilet	Br	0.10	Mictório / Urinal	Mi	0.15
Lavatório / Washbasin	Lv	0.10	Máquina Lava-Louça / Dishwasher	MII	0.15
Bidé / Bidet	Bd	0.10	Pia Lava-Louça / Dishwasher Sink	LI	0.20
Chuveiro Higiénico / Hygienic shower	Cg	0.10	Máquina Lava-Roupa / Washing machine	Mlr	0.20
Máquina de Gelo / Ice Machine	Mg	0.10	Tanque / Tank	Tq	0.20
Equipamento / Equipment	Eq	0.10	Torneira de Serviço / Service Tap	Ts	0.20
Chuveiro / Shower	Ch	0.15	Banheira / Bathtub	Ba	0.25
Torneira CIP / CIP Service Tap	Ts(c)	0.70	Torneira Desodorizador / Desodorization Service Tap	Ts(d)	0.06
Torneira Scrubber / Scrubbler Service Tap	Ts(s)	0.83	Centrifuga / Centrifuge	Ts(ct)	18.33
*De acordo com o Decreto Regulamentar n.º 23/95, de 23 de agosto / In accordance with regulatory no. 23/95, 23 of august					

SIMBOLOGIA / SYMBOLOGY			
Válvula de Corte / Cut-off Valve	VC	Bomba de Recirculação / Recirculation Pump	BRC
Válvula de Retenção / Check Valve	VR	Bomba de Calor / Heat Pump	BC
Válvula de Bóia / Float Valve	VB	Contador Totalizador / Totalizer Counter	CT
Válvula Anti-poliuição / Anti-Pollution Valve	VAP	Depósito de Águas Quentes Sanitárias / Sanitary hot water tank	DAQS

IDENTIFICAÇÃO DOS SISTEMAS DE ABASTECIMENTO DE ÁGUA / IDENTIFICATION OF WATER SUPPLY SYSTEMS	SIMBOLOGIA / SYMBOLOGY		MATERIAL / MATERIAL	
	ACIMA DA COTA / ABOVE THE LEVEL	ABAIXO DA COTA / BELOW THE LEVEL	À VISTA EMBEBIDO / VISIBLE	ENTERRADO / UNDERGROUND
Rede de Abastecimento de Água Fria / Cold Water Supply Network			Multicamada PN20 / Multilayer PN20	PEAD PN20 / HDPE PN20
Rede de Abastecimento de Água Quente / Hot Water Supply Network			Multicamda PN20 / Multilayer PN20	PEAD PN20 / HDPE PN20
Rede de Serviços de Água não Potável / Non-Potable Water Service Network			PP-R PN20	PEAD PN20 / HDPE PN20
Rede de Serviços de Água do Poço / Well Water Service Network			PP-R PN20	PEAD PN20 / HDPE PN20
Rede de Processo Água não Potável / Non-Potable Water Process Network			PP-R PN20	PEAD PN20 / HDPE PN20
Rede de Drenagem Equipamentos / Drainage Network Equipment			PP-R PN20	PEAD PN20 / HDPE PN20
Rede de Recarga do Reservatório de Recirculação / Recirculation Reservoir Recharge Network			PP-R PN20	PEAD PN20 / HDPE PN20

- NOTAS / NOTES
- Todas as dimensões constantes no projeto deverão ser confirmadas no Projeto de Arquitetura / All dimensions contained in the project must be confirmed in the Architectural Project
 - Todas as tubagens e acessórios da rede de abastecimento de água deverão ser certificadas / All pipes and accessories in the water supply network must be certified
 - A solução deverá ser submetida à aprovação da fiscalização antes da compra ou montagem de qualquer equipamento, circuito ou reservatório / The solution must be submitted for inspection approval before the purchase or assembly of any equipment, circuit or reservoir
 - A rede de recirculação de água quente deverá situar-se a uma cota superior, seguindo-se as redes de água quente e fria, respetivamente / The hot water recirculation network should be located at a higher level, followed by the hot and cold water networks, respectively

C	FL SC	SC	SC	2025-12-05	Projeto de Licenciamento / Licensing
B	FL SC	SC	SC	2025-11-28	Projeto de Licenciamento / Licensing
A	BM	SC	SC	2025-05-07	Projeto de Licenciamento / Licensing
Rev.	Prepared	Verified	Approved	Date	Description


Sousel Biomethane Plant | Unidade de Biometano de Sousel

Drawing	A01	Specialty	Redes Hidráulicas Hydraulic Networks		
Fase	Projeto de Licenciamento Licensing				Rede de Drenagem de Águas Residuais Industriais Industrial Wastewater Drainage Network
BM	SC	SC	2025-05-21	Corte Tipo da Rede de Serviço de Água não Potável Non-Potable Water Service Network	
Designer	Verified	Aproved	Date		

			Code		A01-EF-LPE-HID-000-00-CIV-DWG-511-C		Scale	
			Notes		Format	Sheet	Next	Revision
						511		C

Reproduction reserved for the entity promoting the contractual terms. Intellectual property and copyright. Decree-Law 63/85 of March 14. Reprodução reservada à entidade promotora nos termos contratuais. Propriedade intelectual e direitos de autor. Decreto-lei 63/85 de 14 de Março.

Sheet Size: Formato de impressão: 3,351m | B81 x 1,320 mm

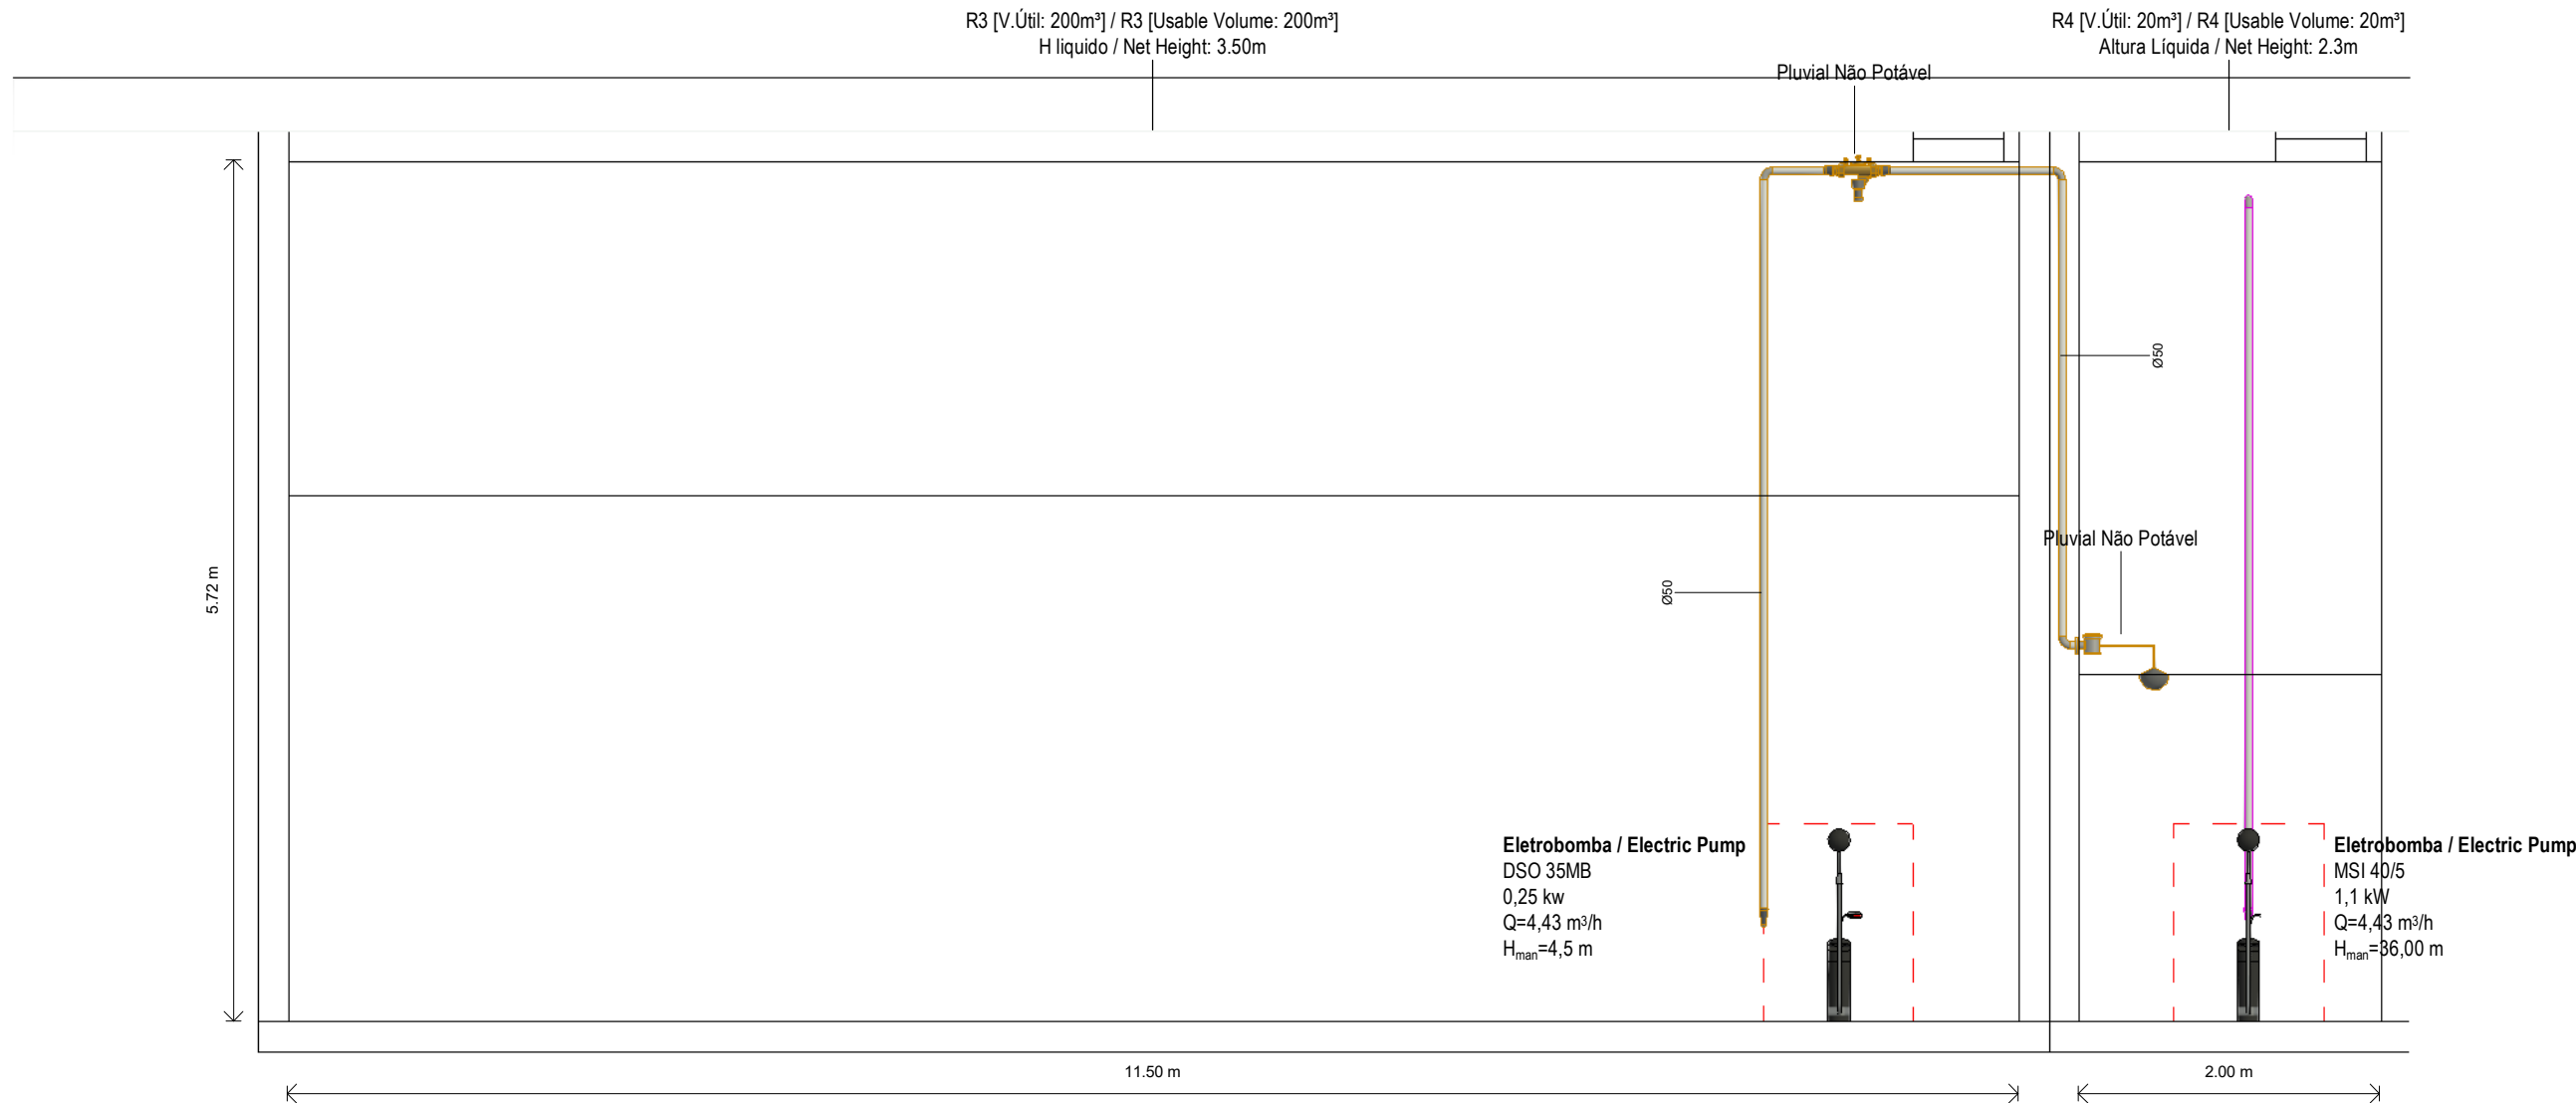

Ligação Reservatório de Pluviais ao Reservatório de Reutilização de Água / Connection of Rainwater Tank to Water Reuse Tank

1 : 50

EQUIPAMENTO / EQUIPMENT	CÓDIGO / CODE	EQUIPAMENTO / EQUIPMENT	CÓDIGO / CODE
Furo de Captação / Borehole	W1	Poço de Bombagem 1 (CIP) / Pumping Well 1 (CIP)	PB1
Reservatório de água de Incêndio / Fire Water Tank	R1	Poço de Bombagem 2 (Desodorizador) / Pumping Well 2 (Deodorizer)	PB2
Reservatório de água de Processo / Process Water Tank	R2	Poço de Bombagem 3 (Biomixers) / Pumping Well 3 (Biomixers)	PB3
Reservatório de Reaproveitamento de águas pluviais / Rainwater Storage Tank	R3	Poço de Bombagem 4 (Zona dos tanques e digestores) / Pumping Well 4 (Tank and Digester Area)	PB4
Reservatório de Reutilização de Água / Water Reuse Tank	R4	Poço de Bombagem 5 (Reservatório R2) / Pumping Well 5 (R2 Reservoir)	PB5
Reservatório de drenagem de Emergência / Emergency Drainage Tank	R5	Separador de hidrocarbonetos para águas pluviais potencialmente contaminadas / Hydrocarbon Separator for Potentially Contaminated Rain Water	S1
Reservatório estanque de água residual doméstica / Sealed Domestic Wastewater Tank	R6	Separador de hidrocarbonetos para águas pluviais potencialmente contaminadas / Hydrocarbon Separator for Potentially Contaminated Rain Water	S2
Grupo hidropressor de água de processo / Process Water Booster Pump System	GP2	Grupo hidropressor de incêndio / Fire Booster Pump System	GP1
Separadores de hidrocarbonetos da água de lavagem / Hydrocarbon Separators for Wash Water	S4 A/B		

SIMBOLOGIA / SYMBOLOGY

Válvula de Corte / Cut-off Valve	VC	Bomba de Recirculação / Recirculation Pump	BRC
Válvula de Retenção / Check Valve	VR	Bomba de Calor / Heat Pump	BC
Válvula de Bóia / Float Valve	VB	Contador Totalizador / Totalizer Counter	CT
Válvula Anti-poliuição / Anti-Pollution Valve	VAP	Depósito de Águas Quentes Sanitárias / Sanitary hot water tank	DAQS

NOTAS / NOTES

- Todas as dimensões constantes no projeto deverão ser confirmadas no Projeto de Arquitetura / All dimensions contained in the project must be confirmed in the Architectural Project
- Todas as tubagens e acessórios da rede de abastecimento de água deverão ser certificadas / All pipes and accessories in the water supply network must be certified
- A solução deverá ser submetida à aprovação da fiscalização antes da compra ou montagem de qualquer equipamento, circuito ou reservatório / The solution must be submitted for inspection approval before the purchase or assembly of any equipment, circuit or reservoir
- A rede de recirculação de água quente deverá situar-se a uma cota superior, seguindo-se as redes de água quente e fria, respetivamente / The hot water recirculation network should be located at a higher level, followed by the hot and cold water networks, respectively

CAUDAIS MÍNIMOS E RAMAIS DOS EQUIPAMENTOS SANITÁRIOS / MINIMUM FLOW RATES AND SANITARY EQUIPMENT BRANCHES

Os diâmetros dos ramais individuais de abastecimento de água deverão garantir os caudais mínimos apresentados / The diameters of the individual water supply branches must guarantee the minimum flow rates shown.

EQUIPAMENTO / EQUIPMENT	CÓDIGO / CODE	CAUDAL/ FLOW [L/s]	EQUIPAMENTO / EQUIPMENT	CÓDIGO / CODE	CAUDAL FLOW [L/s]
Bacia de Retrete / Toilet	Br	0.10	Mictório / Urinal	Mi	0.15
Lavatório / Washbasin	Lv	0.10	Máquina Lava-Louça / Dishwasher	Mll	0.15
Bidé / Bidet	Bd	0.10	Pia Lava-Louça / Dishwasher Sink	Li	0.20
Chuveiro Higiénico / Hygienic shower	Cg	0.10	Máquina Lava-Roupa / Washing machine	Mlr	0.20
Máquina de Gelo / Ice Machine	Mg	0.10	Tanque / Tank	Tq	0.20
Equipamento / Equipment	Eq	0.10	Torneira de Serviço / Service Tap	Ts	0.20
Chuveiro / Shower	Ch	0.15	Banheira / Bathtub	Ba	0.25
Torneira CIP / CIP Service Tap	Ts(c)	0.70	Torneira Desodorizador / Desodorization Service Tap	Ts(d)	0.06
Torneira Scrubber / Scrubbler Service Tap	Ts(s)	0.83	Centrífuga / Centrifuge	Ts(ct)	18.33

"De acordo com o Decreto Regulamentar n.º 2395, de 23 de agosto / In accordance with regulatory no. 2395, 23 of august


IDENTIFICAÇÃO DOS SISTEMAS DE ABASTECIMENTO DE ÁGUA / IDENTIFICATION OF WATER SUPPLY SYSTEMS	SIMBOLOGIA / SYMBOLOGY		MATERIAL / MATERIAL	
	ACIMA DA COTA / ABOVE THE LEVEL	ABAIXO DA COTA / BELOW THE LEVEL	À VISTA EMBEBIDO / VISIBLE	ENTERRADO / UNDERGROUND
Rede de Abastecimento de Água Fria / Cold Water Supply Network			Multicamada PN20 / Multilayer PN20	PEAD PN20 / HDPE PN20
Rede de Abastecimento de Água Quente / Hot Water Supply Network			Multicamda PN20 / Multilayer PN20	PEAD PN20 / HDPE PN20
Rede de Serviços de Água não Potável / Non-Potable Water Service Network			PP-R PN20	PEAD PN20 / HDPE PN20
Rede de Serviços de Água do Poço / Well Water Service Network			PP-R PN20	PEAD PN20 / HDPE PN20
Rede de Processo Água não Potável / Non-Potable Water Process Network			PP-R PN20	PEAD PN20 / HDPE PN20
Rede de Drenagem Equipamentos / Drainage Network Equipment			PP-R PN20	PEAD PN20 / HDPE PN20
Rede de Recarga do Reservatório de Recirculação / Recirculation Reservoir Recharge Network			PP-R PN20	PEAD PN20 / HDPE PN20

C	FL SC	SC	SC	2025-12-05	Projeto de Licenciamento / Licensing
B	FL SC	SC	SC	2025-11-28	Projeto de Licenciamento / Licensing
A	BM	SC	SC	2025-05-07	Projeto de Licenciamento / Licensing
Rev.	Prepared	Verified	Approved	Date	Description



Sousel Biomethane Plant | Unidade de Biometano de Sousel

Drawing A01				Specialty Redes Hidráulicas Hydraulic Networks Rede de Drenagem de Águas Residuais Industriais Industrial Wastewater Drainage Network Corte Ligação Reservatório de Reaproveitamento ao de Reutilização de Água Section of the Connection Between the Rainwater Storage Tank and The Water Reuse Tank				
Fase Projeto de Licenciamento Licensing								
BM	SC	SC	2025-05-21					
Designer	Verified	Approved	Date					
				Code A01-EF-LPE-HID-000-00-CIV-DWG-512-C	Scale 1:50			
				Notes	Format	Sheet 512	Next	Revision C

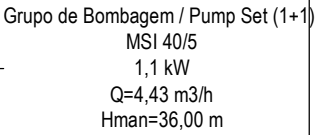


3D-Zona dos Reservatórios Pluvial e emergência / 3D View – Rainwater and Emergency Reservoir Area

*De acordo com o Decreto Regulamentar n.º 23/95, de 23 de agosto / In accordance with regulatory no. 23/95, 23 of august

SIMBOLOGIA / SYMBOLLOGY			
Válvula de Corte / Cut-off Valve	VC	Bomba de Recirculação / Recirculation Pump	BRC
Válvula de Retenção / Check Valve	VR	Bomba de Calor / Heat Pump	BC
Válvula de Bóia / Float Valve	VB	Contador Totalizador / Totalizer Counter	CT
Válvula Anti-polição / Anti-Pollution Valve	VAP	Depósito de Águas Quentes Sanitárias / Sanitary hot water tank	DAQS

IDENTIFICAÇÃO DOS SISTEMAS DE ABASTECIMENTO DE ÁGUA / IDENTIFICATION OF WATER SUPPLY SYSTEMS	SIMBOLOGIA / SYMBOLLOGY		MATERIAL / MATERIAL	
	ACIMA DA COTA / ABOVE THE LEVEL	ABAIXO DA COTA / BELOW THE LEVEL	À VISTA EMBERBIDO / VISIBLE	ENTERRADO / UNDERGROUND
Rede de Abastecimento de Água Fria / Cold Water Supply Network			Multicamada PN20 / Multilayer PN20	PEAD PN20 / HDPE PN20
Rede de Abastecimento de Água Quente / Hot Water Supply Network			Multicamda PN20 / Multilayer PN20	PEAD PN20 / HDPE PN20
Rede de Serviços de Água não Potável / Non-Potable Water Service Network			PP-R PN20	PEAD PN20 / HDPE PN20
Rede de Serviços de Água do Poço / Well Water Service Network			PP-R PN20	PEAD PN20 / HDPE PN20
Rede de Processo Água não Potável / Non-Potable Water Process Network			PP-R PN20	PEAD PN20 / HDPE PN20
Rede de Drenagem Equipamentos / Drainage Network Equipment			PP-R PN20	PEAD PN20 / HDPE PN20
Rede de Recarga do Reservatório de Recirculação / Recirculation Reservoir Recharge Network			PP-R PN20	PEAD PN20 / HDPE PN20

NOTAS / NOTES	
1.	Todas as dimensões constantes no projeto deverão ser confirmadas no Projeto de Arquitetura / All dimensions contained in the project must be confirmed in the Architectural Project
2.	Todas as tubagens e acessórios da rede de abastecimento de água deverão ser certificadas / All pipes and accessories in the water supply network must be certified
3.	A solução deverá ser submetida à aprovação da fiscalização antes da compra ou montagem de qualquer equipamento, circuito ou reservatório / The solution must be submitted for inspection approval before the purchase or assembly of any equipment, circuit or reservoir
4.	A rede de recirculação de água quente deverá situar-se a uma cota superior, seguindo-se as redes de água quente e fria, respetivamente / The hot water recirculation network should be located at a higher level, followed by the hot and cold water networks, respectively



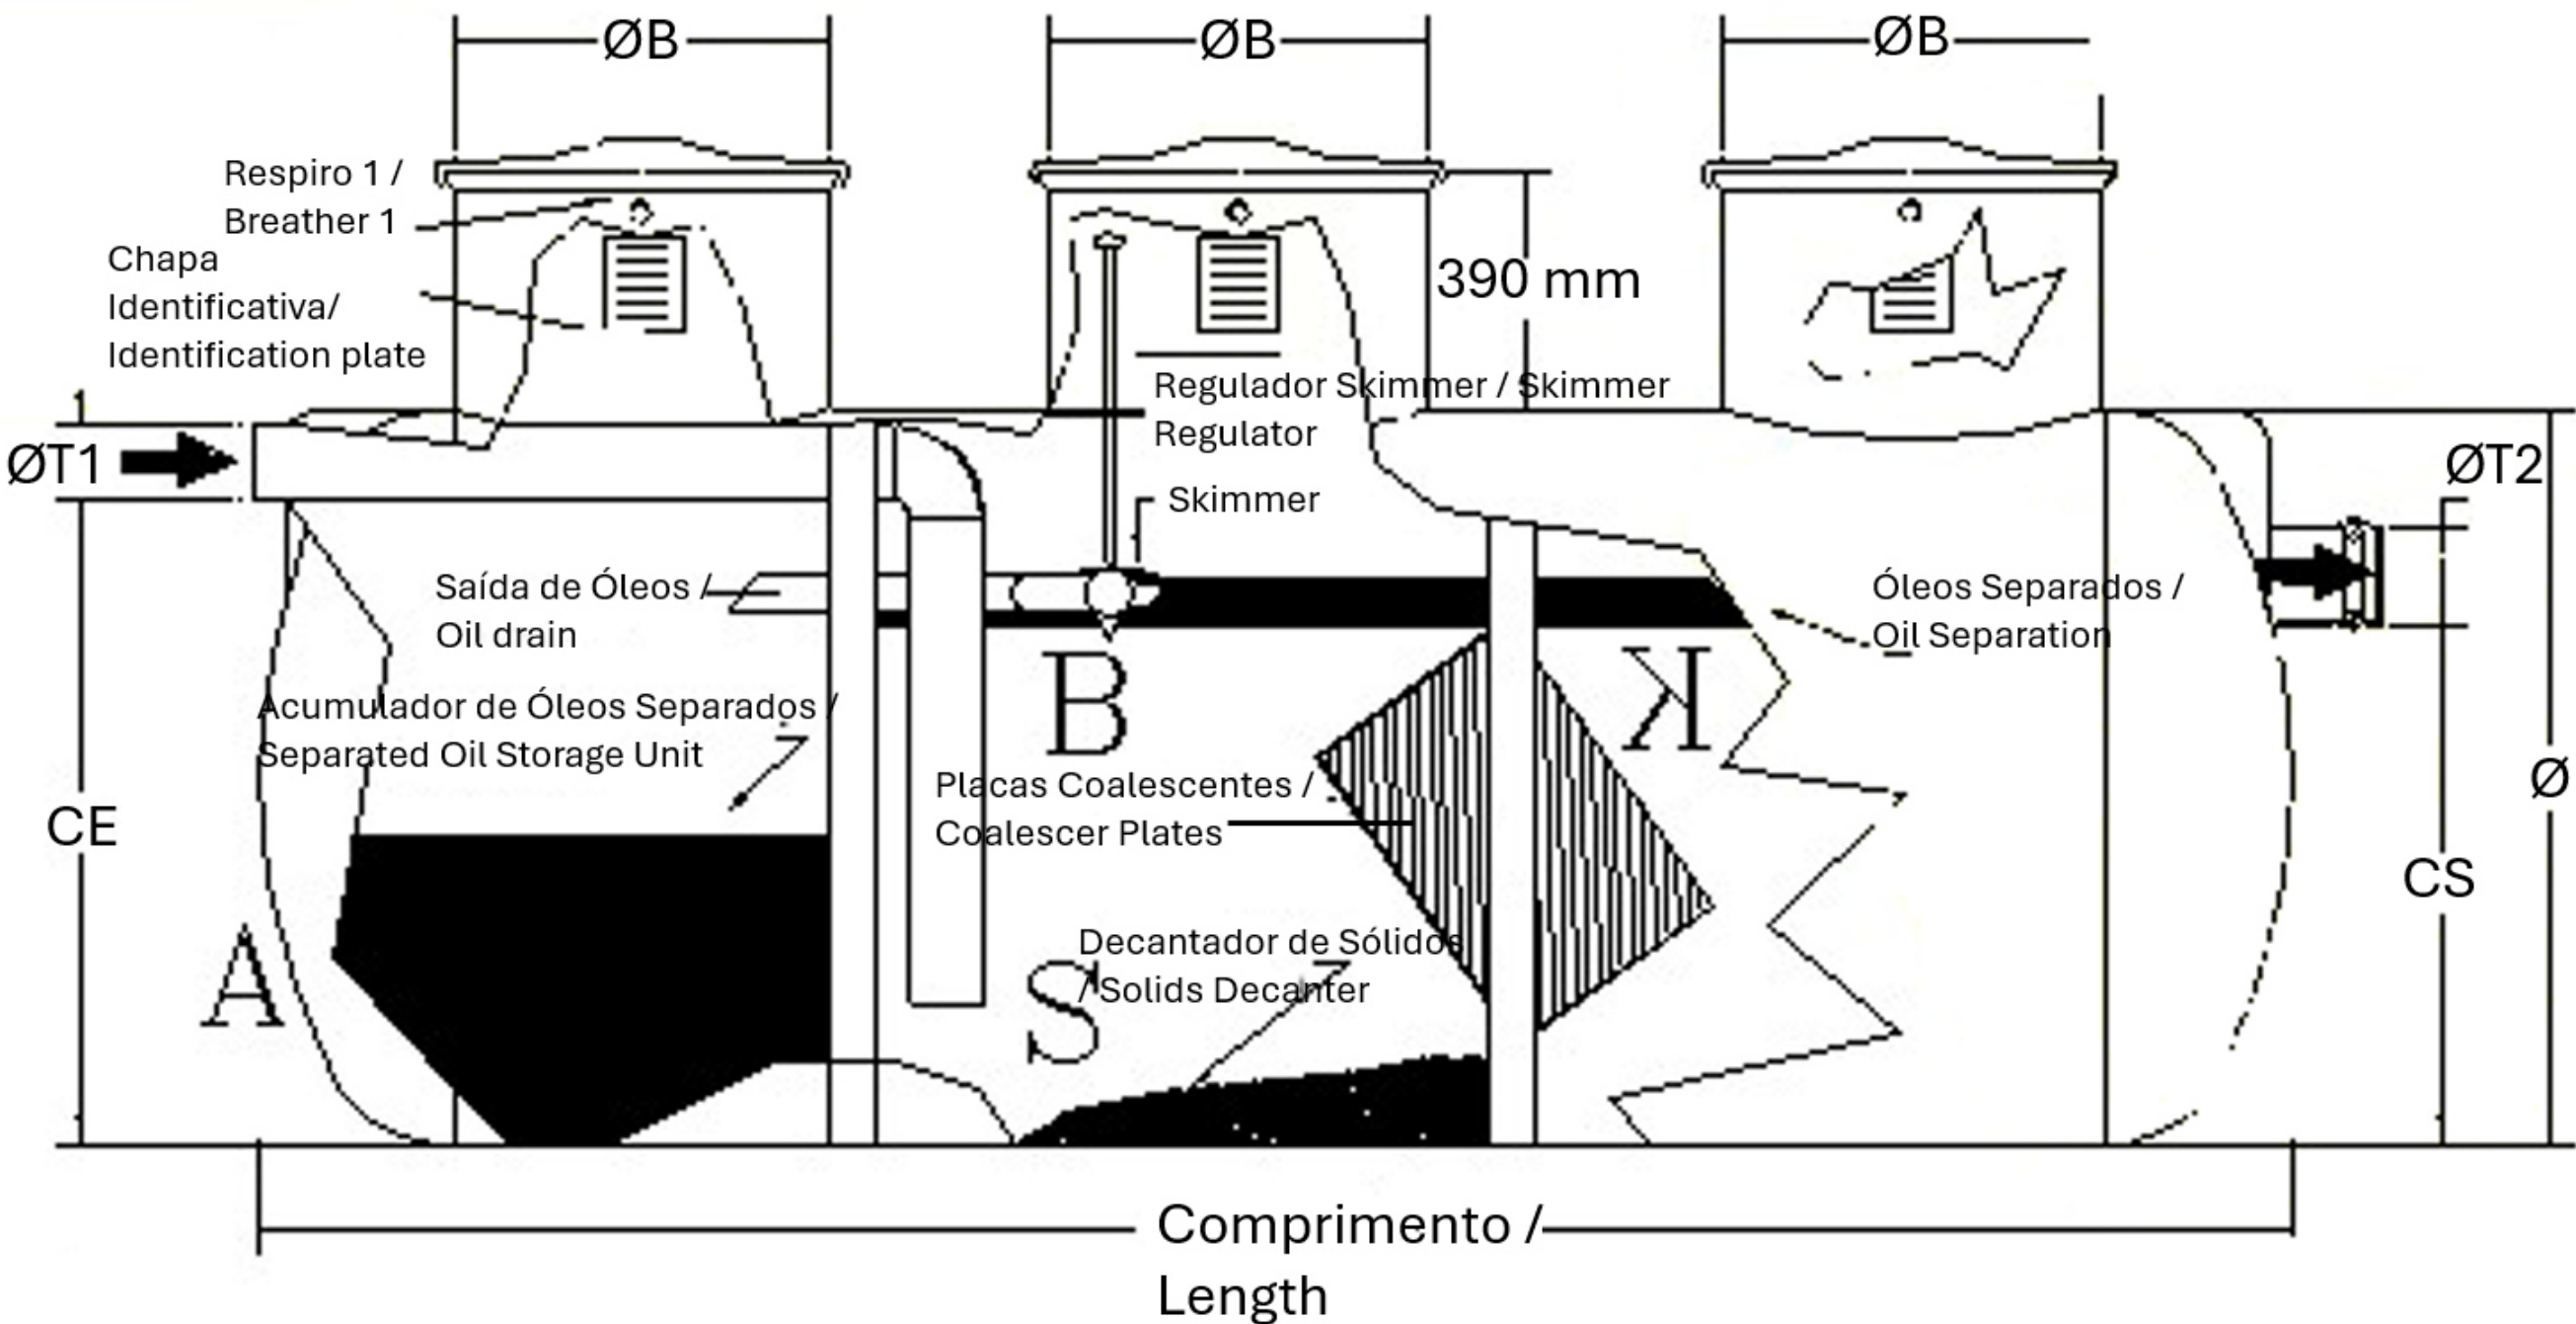


Pormenor Separador de Hidrocarbonetos / Oil Water Separator Detail
1 : 150

C	FL SC	SC	SC	2025-12-05	Projeto de Licenciamento / Licensing
B	FL SC	SC	SC	2025-11-28	Projeto de Licenciamento / Licensing
A	BM	SC	SC	2025-05-07	Projeto de Licenciamento / Licensing
Rev.	Prepared	Verified	Approved	Date	Description
REGAenergy					
Sousel Biomethane Plant Unidade de Biometano de Sousel					
DrawingA01			Specialty		
FaseProjeto de Licenciamento Licensing			Redes Hidráulicas Hydraulic Networks Rede de Drenagem de Águas Residuais Industriais Industrial Wastewater Drainage Network Pormenor Tipo Separador de Hidrocarbonetos Oil Water Separator Detail		
BM	SC	SC	2025-05-21		
Designer	Verified	Aproved	Date		
CodeA01-EF-LPE-HID-000-00-CIV-DWG-514-C			ScaleS/Esc.		
Notes			Format	Sheet514	NextRevisionC



 Reservatórios Enterrados R4 e R5 / Underground Reservoirs R4 and R5

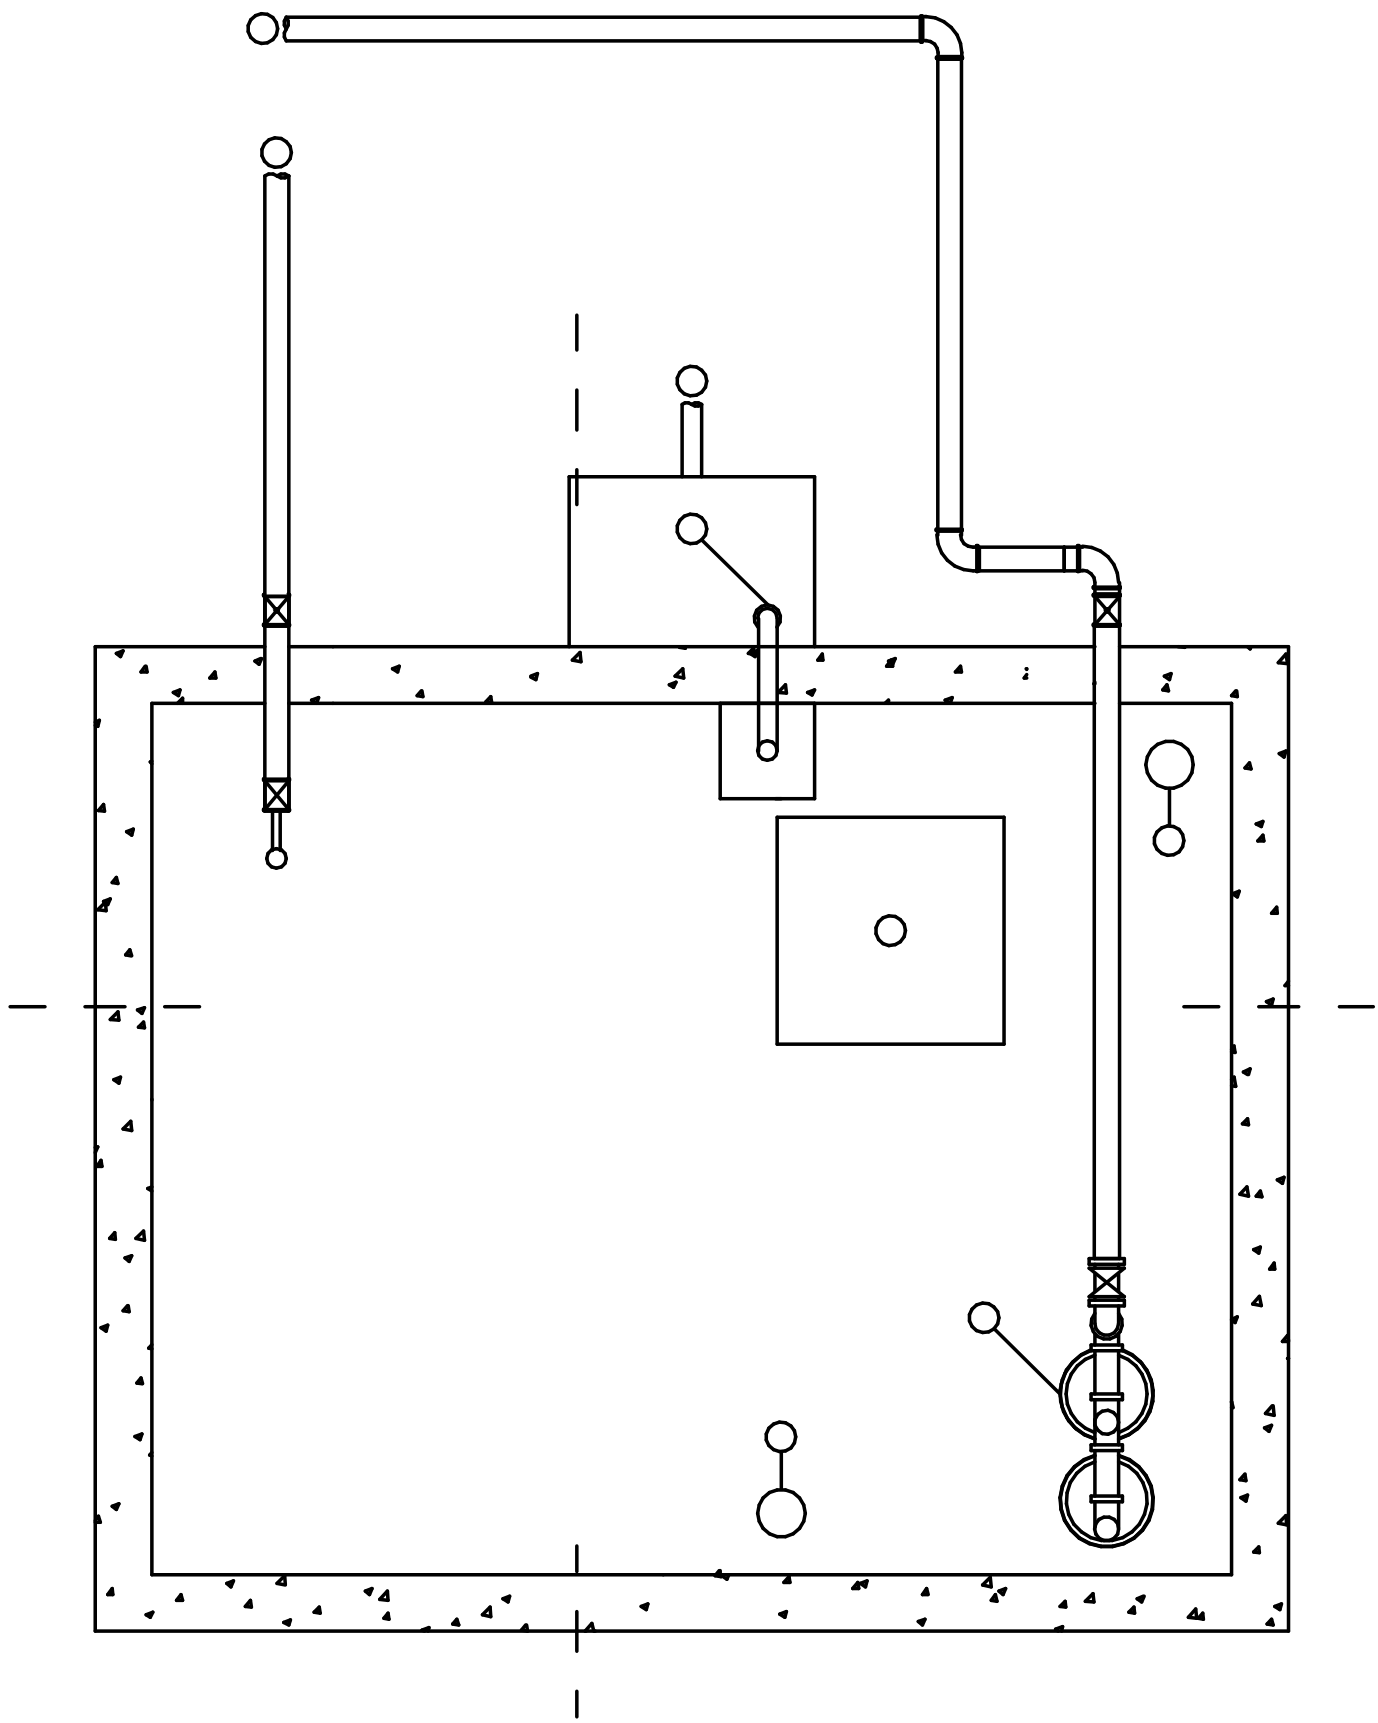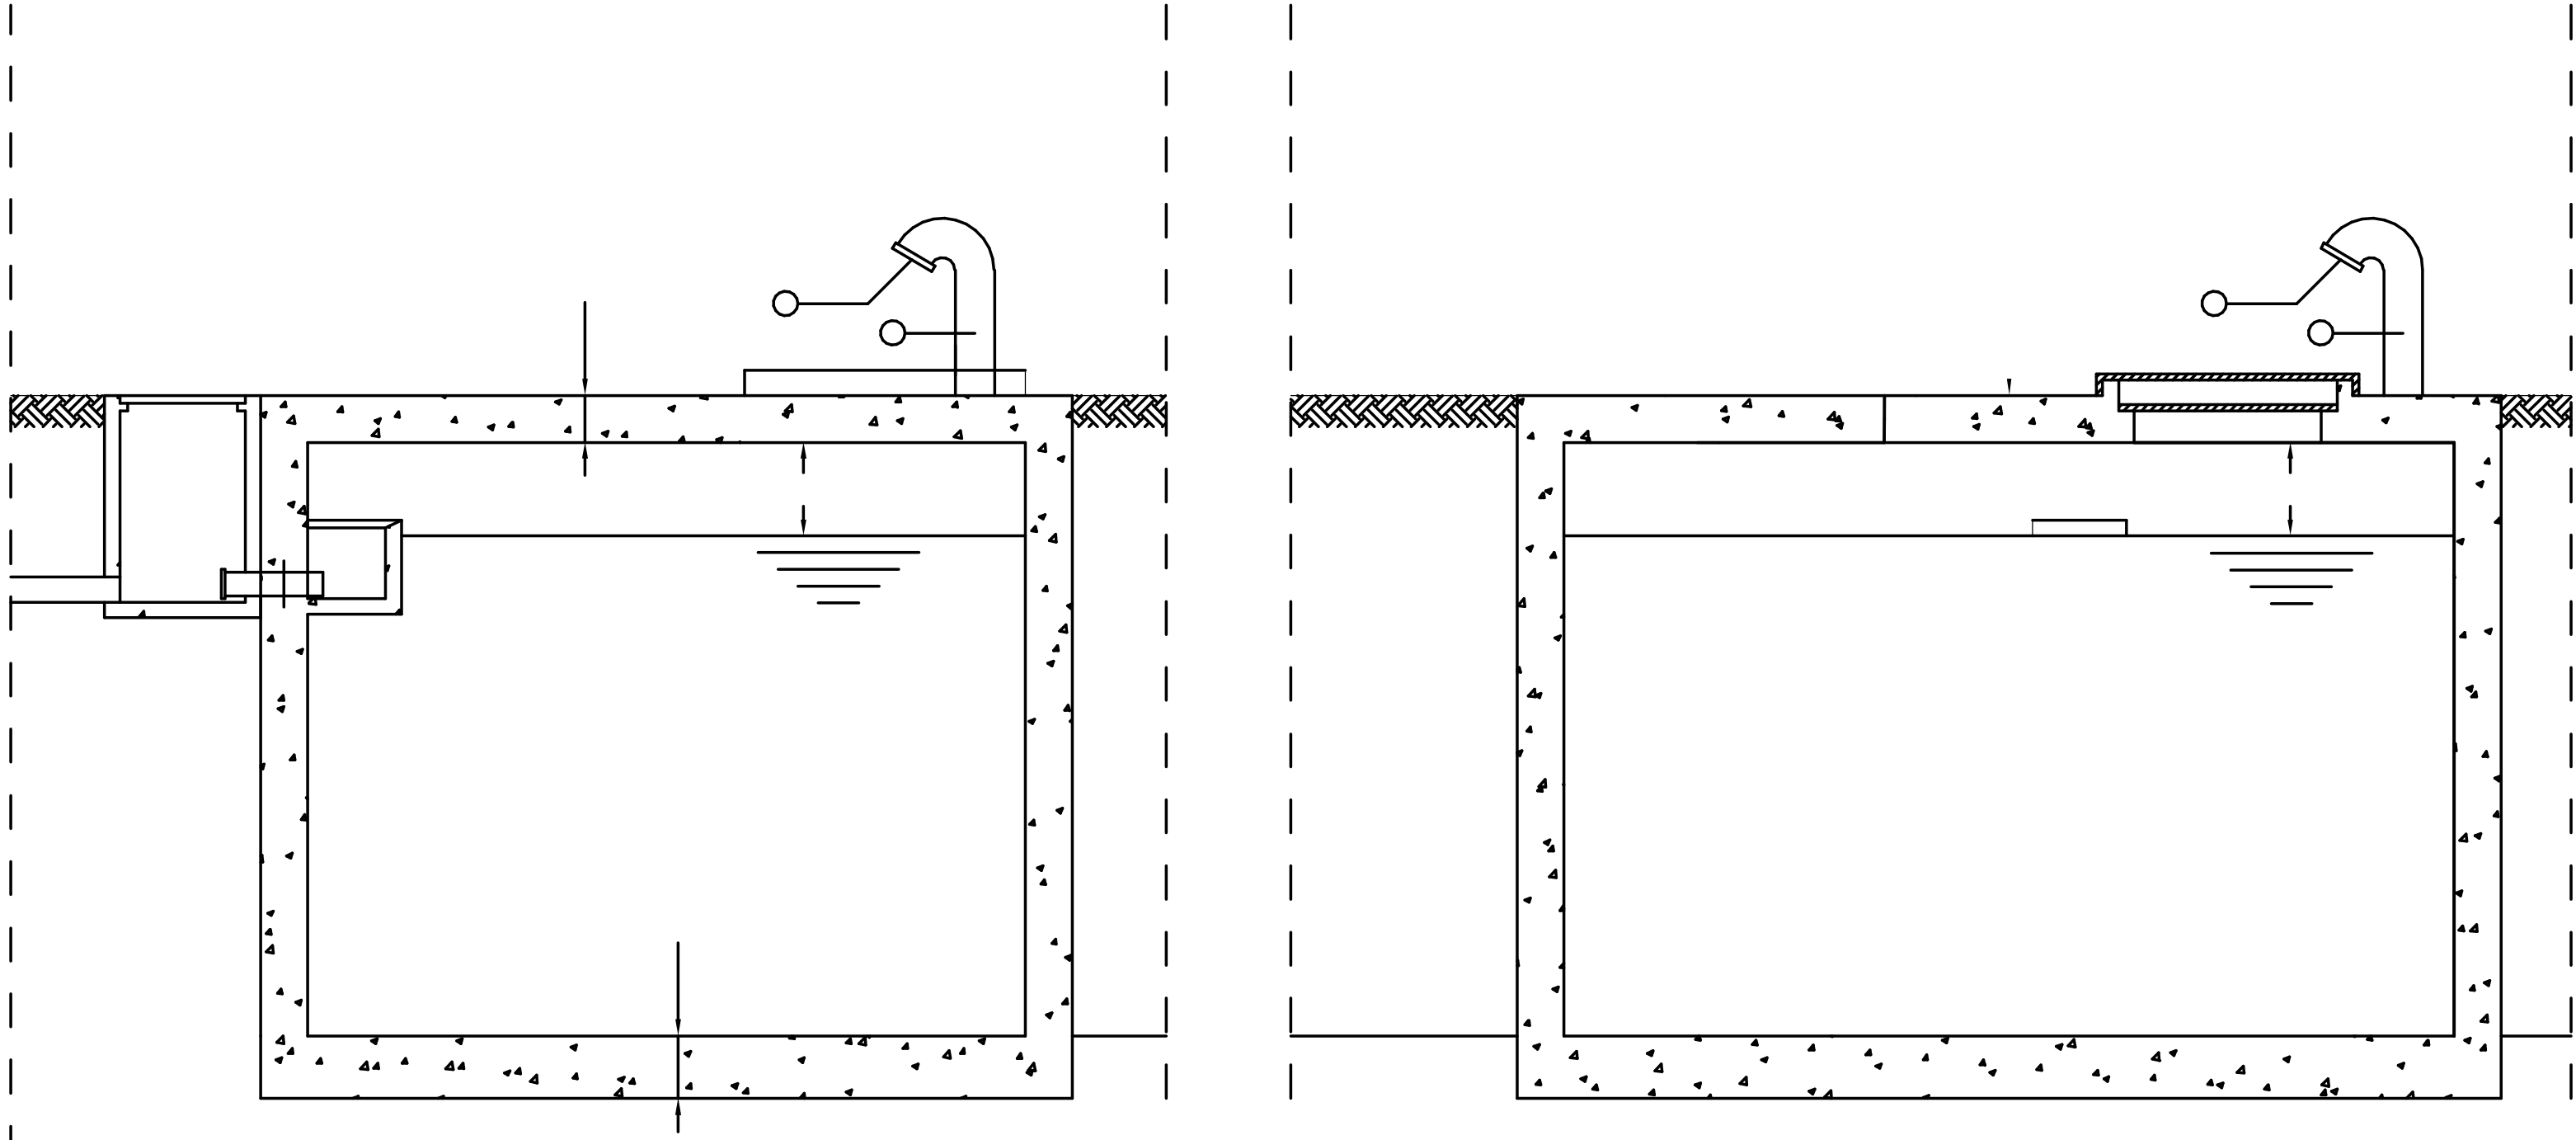


Pormenor Tipo Reservatório Enterrado / Buried Tank Detail


1 : 20

C	FL SC	SC	SC	2025-12-05	Projeto de Licenciamento / Licensing
B	FL SC	SC	SC	2025-11-28	Projeto de Licenciamento / Licensing
A	BM	SC	SC	2025-05-07	Projeto de Licenciamento / Licensing
Rev.	Prepared	Verified	Approved	Date	Description
REGAenergy					
Sousel Biomethane Plant Unidade de Biometano de Sousel					
DrawingA01			Specialty		
FaseProjeto de Licenciamento Licensing			Redes Hidráulicas Hydraulic Networks		
BMSCSC2025-05-21			Rede de Drenagem de Águas Residuais Industriais Industrial Wastewater Drainage Network		
DesignerVerifiedApprovedDate			Pormenor Tipo Reservatório Reaproveitamento de Pluviais Rainwater Storage Tank		
elementofinito			CodeA01-EF-LPE-HID-000-00-CIV-DWG-515-C		ScaleSlesc.
Notes			Format515	Next	RevisionC


CÂMARA INICIAL OU DE PASSAGEM/Initial or passage chamber

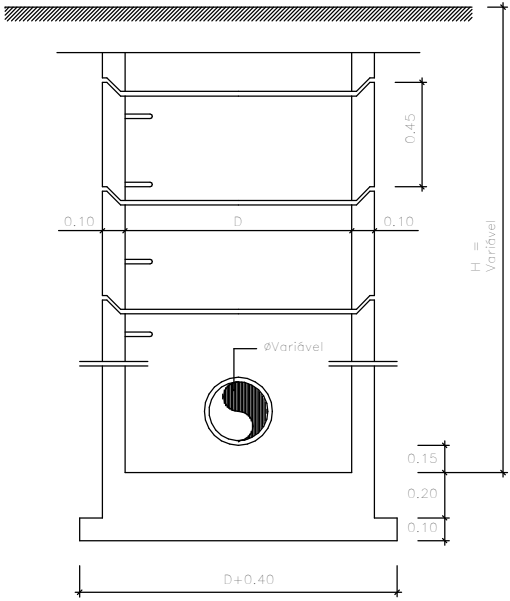


CÂMARA DE REUNIÃO/Collection chamber

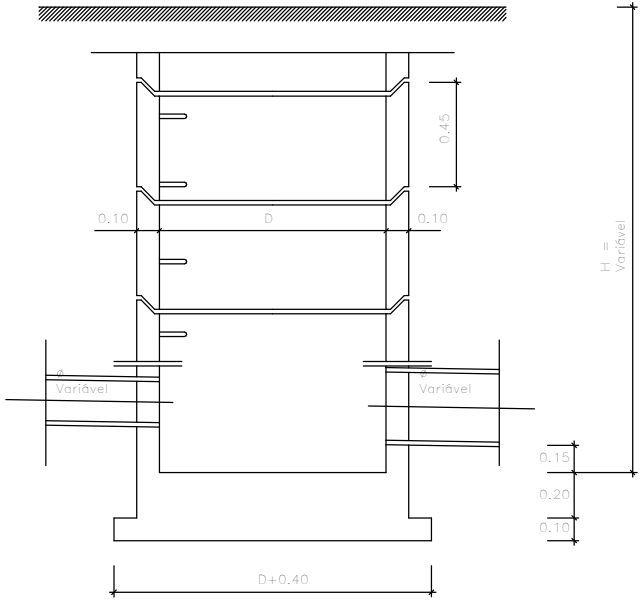


COBERTURA TRONCO-CÔNICA
ECCÊNTRICA
Eccentric truncated-conical
cover

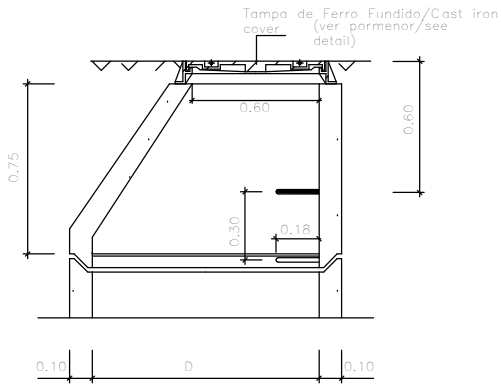


TAMPA E ARO/Cover and frame

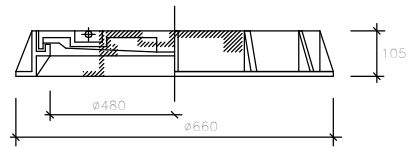


PORMENOR DO APOIO DAS TAMPAS/ Detail of the Lid Support

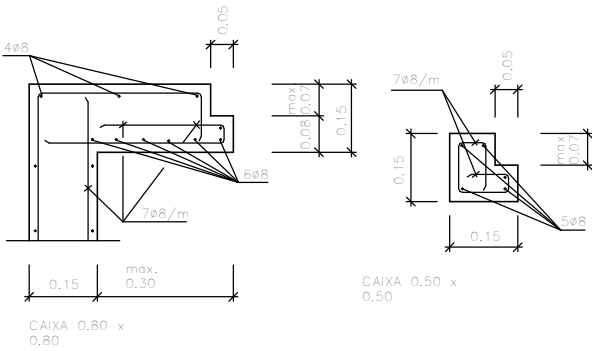

PORMENOR DA TAMPA COM GRELHA/Detail of the Lid with Grate

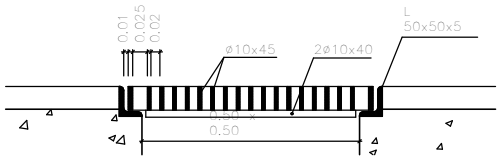

DEGRAU TIPO/Step type

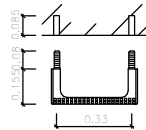

Notas/Notes:

- 1- D = 1,00 m para H <= 2,50 m
H = 1,25 m para H > 2,50 m
- 2- Para H >5,0 m devem ser construídos patamares espaçados no máximo de 5,0 m com aberturas de passagem desencontradas / For H >5,0 m, platforms must be built at a maximum spacing of 5,0 m, with staggered passage openings


PORMENORES DE CÂMARAS DE VISITA/Inspection Chamber Details
(S/Esc.)

Caixas Redondas / Round Manholes


1 : 25

C	FL SC	SC	SC	2025-12-05	Projeto de Licenciamento / Licensing
B	FL SC	SC	SC	2025-11-28	Projeto de Licenciamento / Licensing
A	BM	SC	SC	2025-05-07	Projeto de Licenciamento / Licensing
Rev.	Prepared	Verified	Approved	Date	Description
REGAenergy					
Sousel Biomethane Plant Unidade de Biometano de Sousel					
DrawingA01			Specialty		
FaseProjeto de Licenciamento Licensing			Redes Hidráulicas Hydraulic Networks Rede de Drenagem de Águas Residuais Industriais Industrial Wastewater Drainage Network Pormenor Tipo Caixas Redondas Round Manholes Detail		
BM	SC	SC	2025-05-21		
Designer	Verified	Aproved	Date		
elementofinito			CodeA01-EF-LPE-HID-000-00-CIV-DWG-516-C		ScaleS/esc.
			Notes	Format	Sheet516
			Next	Revision	C


CAIXA DE VISITA – CORTE TRANSVERSAL / Inspection chamber – Cross section

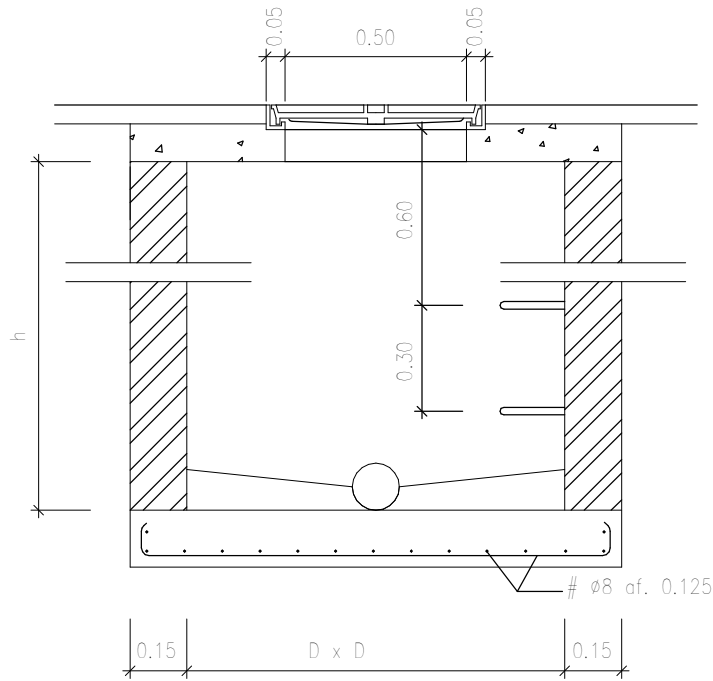


CORTE LONGITUDINAL / Longitudinal section

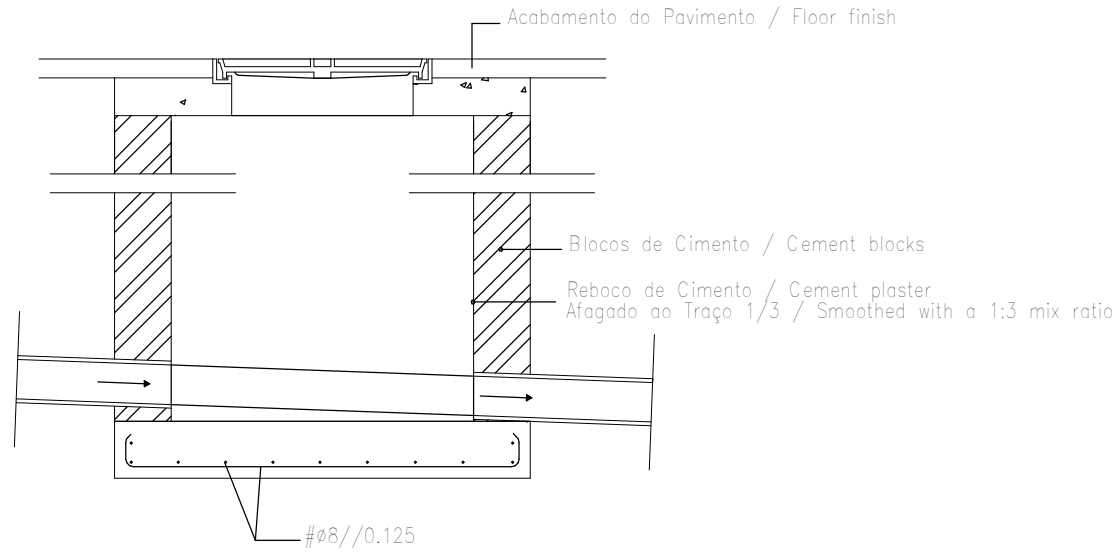


PORMENOR DA TAMPA EM FERRO FUNDIDO / Detail of the Cast iron Cover
(COM VEDAÇÃO HIDRAULICA / With hydraulic sealing)

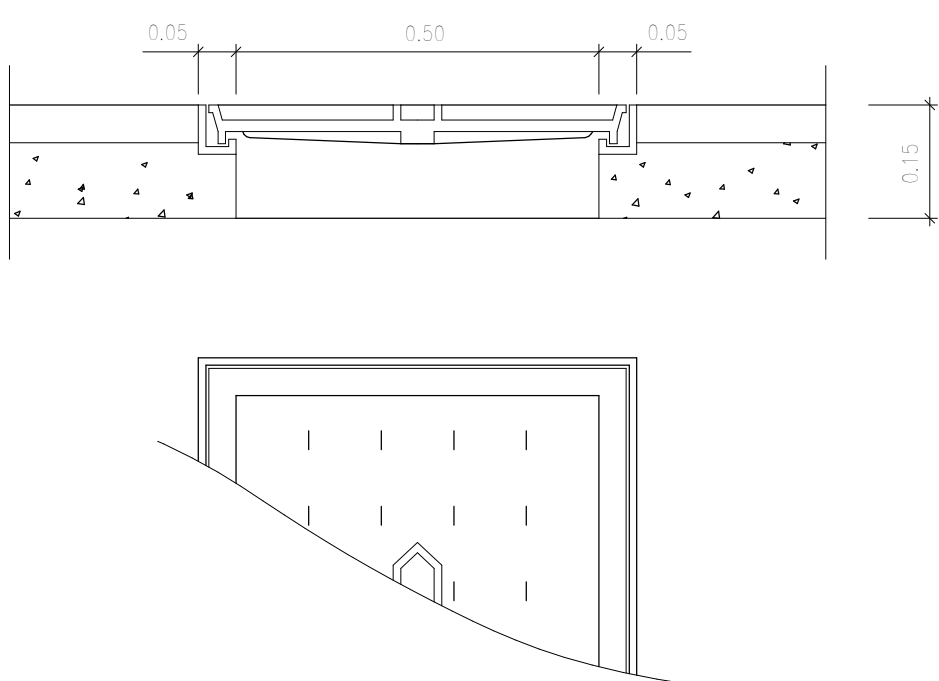


PORMENOR EM FERRO FUNDIDO / Detail in Cast Iron
(NP 883)

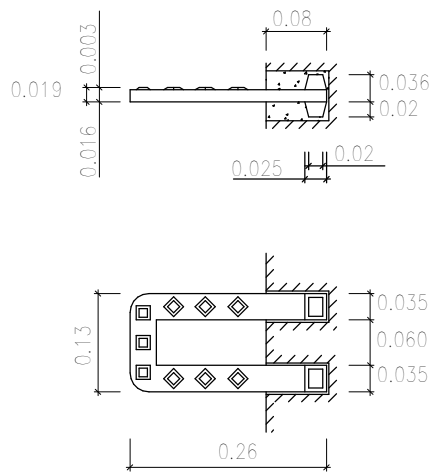


CAIXA DE VISITA – CORTE LONGITUDINAL / Inspection Chamber – Longitudinal Section

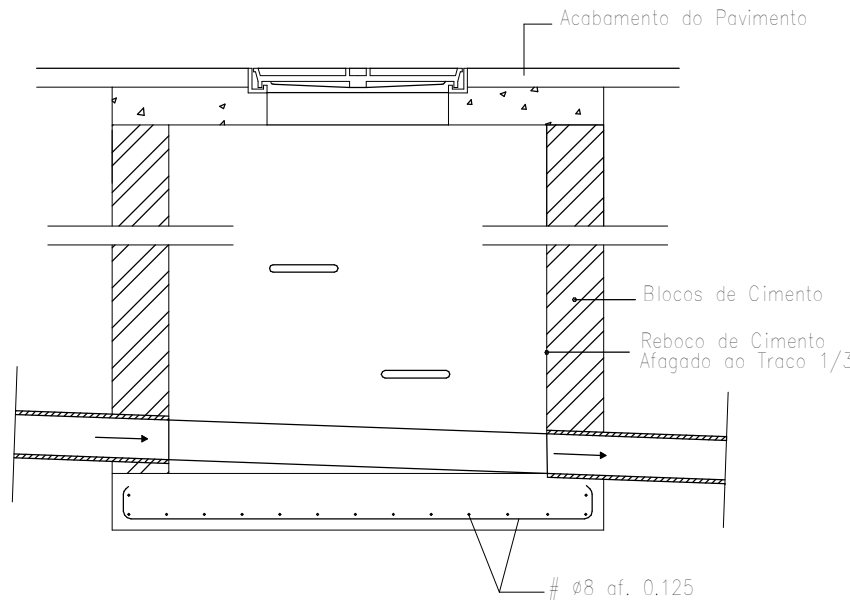


CORTE TRANSVERSAL / Cross section

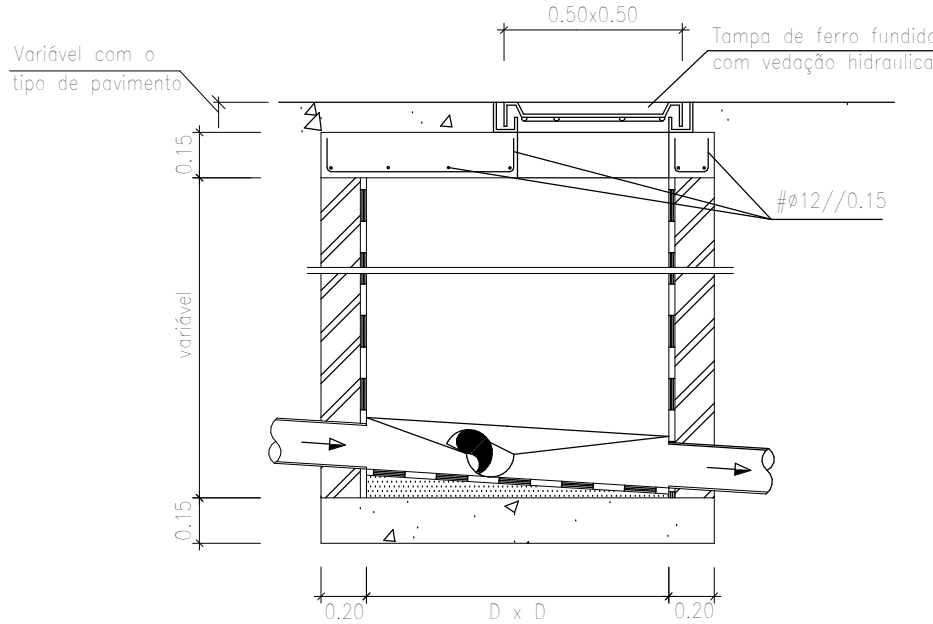


PLANTA DE COBERTURA – TIPO / Typical Roof Plan

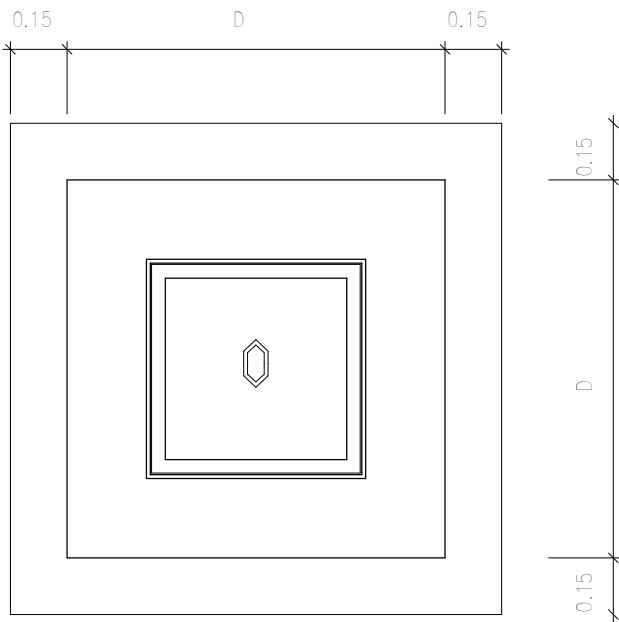


PORMENOR DO APOIO DAS TAMPAS / Detail of the Lid Support

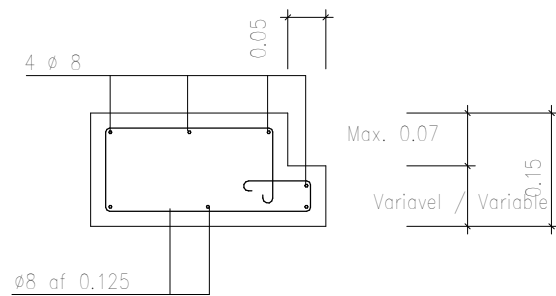

CAIXA DE FUNDO ROTO / Perforated bottom box

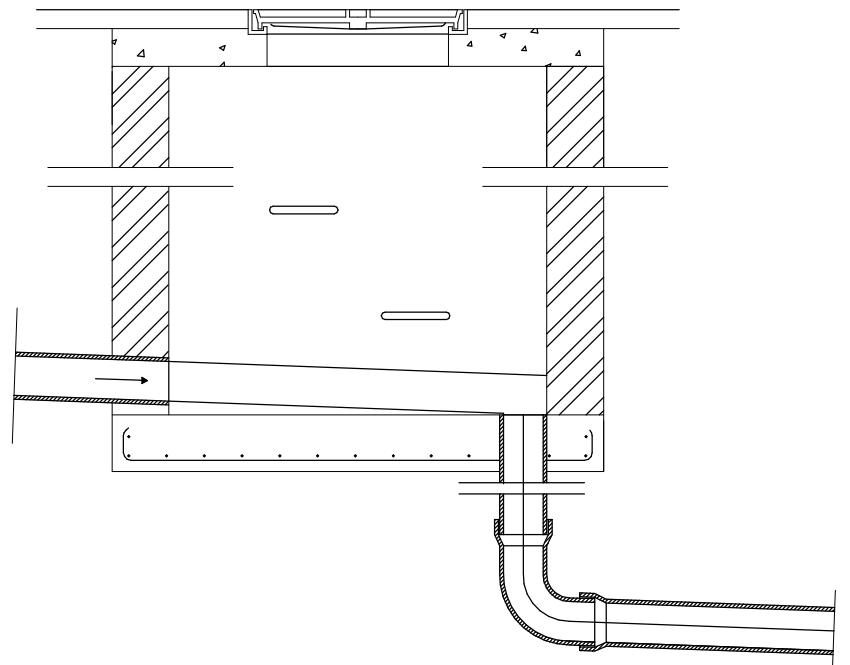


PLANTA / Floor Plan

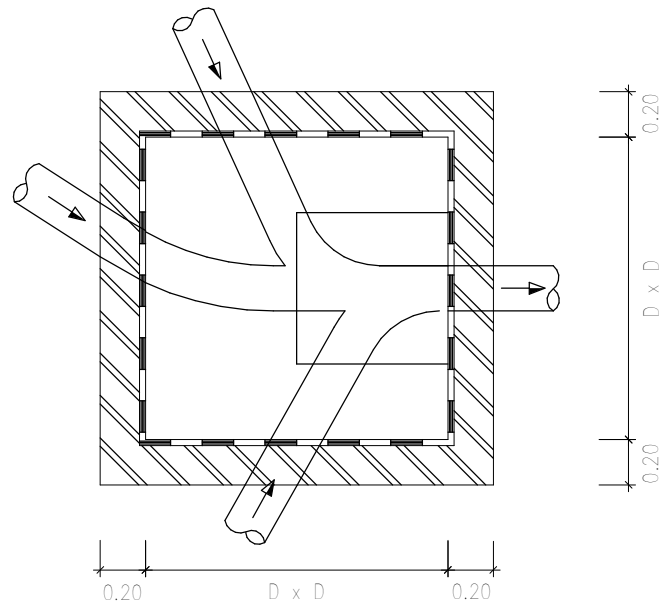

Notas / Notes:	
1-	Para as paredes em betão colocar armaduras #8//0.125 m em ambas as faces das paredes e laje de fundo / For concrete walls, place reinforcements #8//0.125 m on both faces of the walls and the bottom slab
2-	Tampas e grelhas da classe B125 em geral, e C250 na CRL / Covers and grates of class B125 in general, and C250 in the CRL
3-	Betão / Concrete B25 Aço / Steel A400
4-	D = 0,80 m para 0,70 m < H <= 1,80 m D = 1,00 m para H <= 2,50 m D = 1,25 m para H > 2,50 m

EF.RH.AR Caixas de Visita e Rede Suspensa / EF.RH.AR Inspection Chambers and Suspended network
1 : 100

C	FL SC	SC	SC	2025-12-05	Projeto de Licenciamento / Licensing
B	FL SC	SC	SC	2025-11-28	Projeto de Licenciamento / Licensing
A	BM	SC	SC	2025-05-07	Projeto de Licenciamento / Licensing
Rev.	Prepared	Verified	Approved	Date	Description
REGAenergy Sousel Biomethane Plant Unidade de Biometano de Sousel					
DrawingA01				Specialty	
FaseProjeto de Licenciamento Licensing				Redes Hidráulicas Hydraulic Networks Rede de Drenagem de Águas Residuais Industriais Industrial Wastewater Drainage Network Pormenor Tipo Caixas Quadradas Square Manholes Detail	
AC BM	SC	SC	2025-05-21		
Designer	Verified	Approved	Date		
elementofinito				CodeA01-EF-LPE-HID-000-00-CIV-DWG-517-C	
				S/esc.	
Notes				Format	Sheet517
				Next	RevisionC

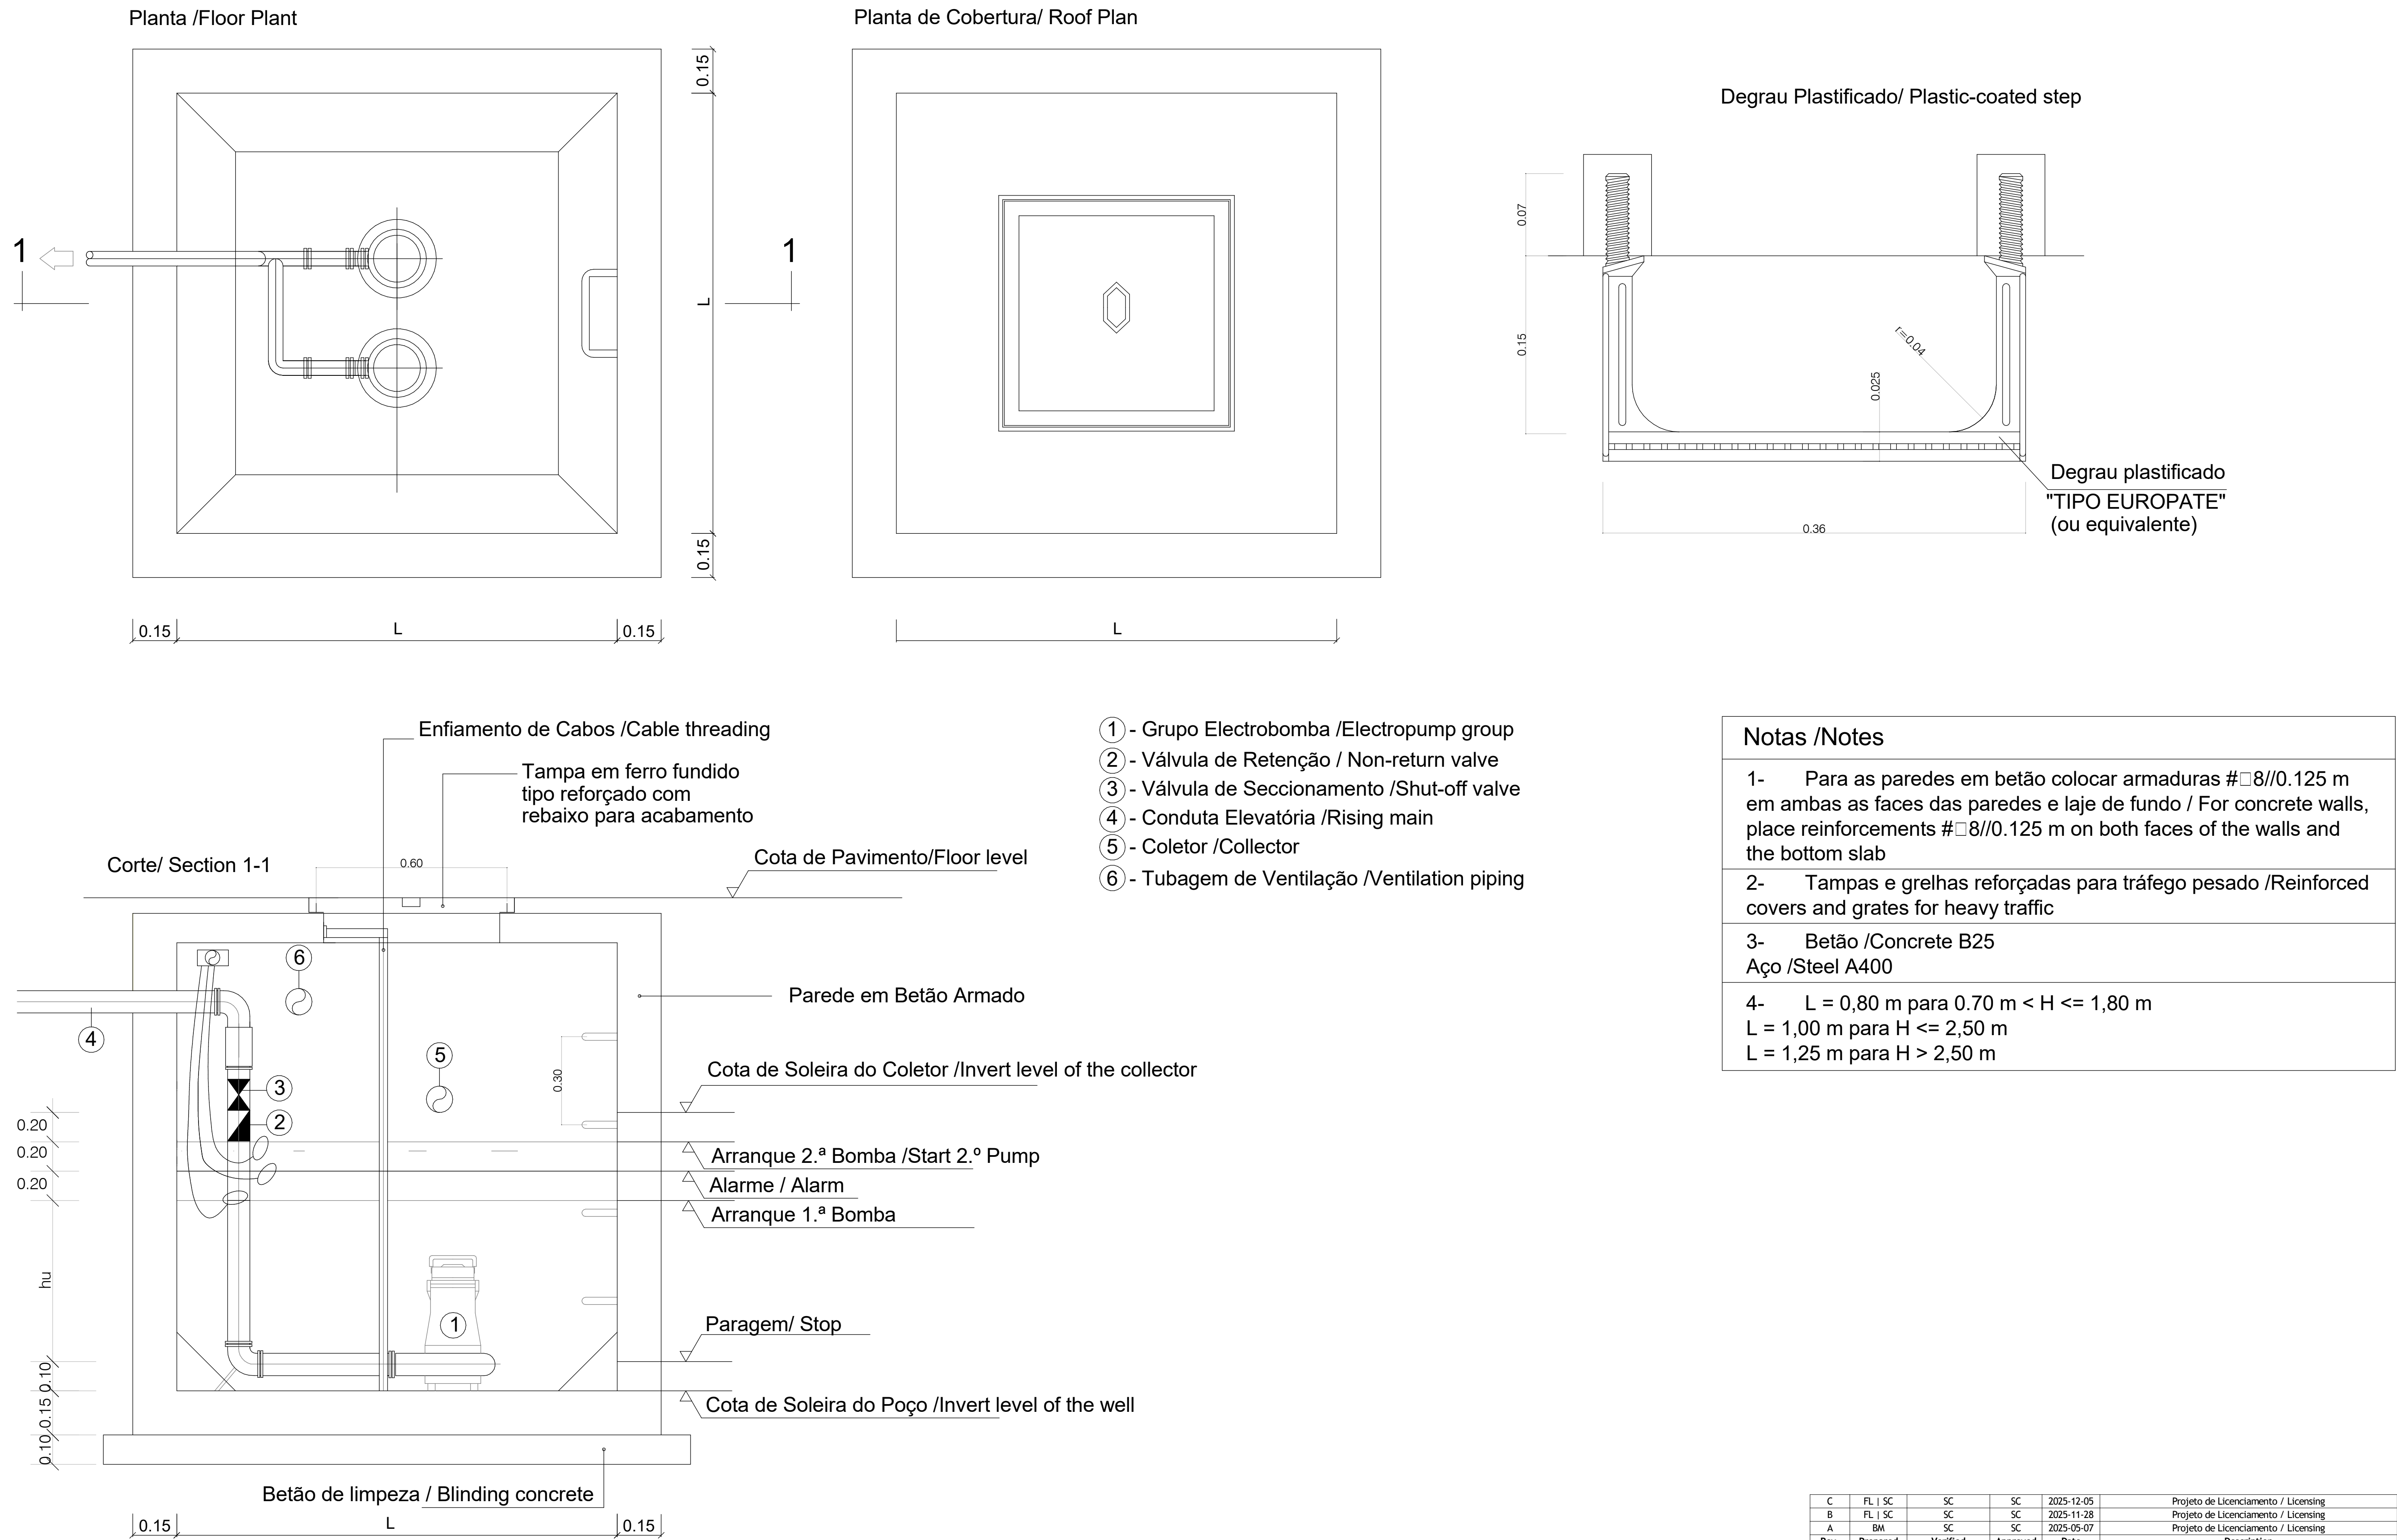

C	FL SC	SC	SC	2025-12-05	Projeto de Licenciamento / Licensing
B	FL SC	SC	SC	2025-11-28	Projeto de Licenciamento / Licensing
A	BM	SC	SC	2025-05-07	Projeto de Licenciamento / Licensing
Rev.	Prepared	Verified	Approved	Date	Description
REGAenergy					
Sousel Biomethane Plant Unidade de Biometano de Sousel					
DrawingA01				Specialty	
FaseProjeto de Licenciamento Licensing				Redes Hidráulicas Hydraulic Networks	
BMSCSC2025-05-21				Rede de Drenagem de Águas Residuais Industriais Industrial Wastewater Drainage Network	
DesignerVerifiedApprovedDate				Pormenor Tipo Poço de Bombagem Standard Pumping Pit Detail	
elementofinito				CodeA01-EF-LPE-HID-000-00-CIV-DWG-518-C	Slesc.
Notes				FormatSheet518	NaedRevisionC